


6. DOCUMENTACIÓ GRÀFICA

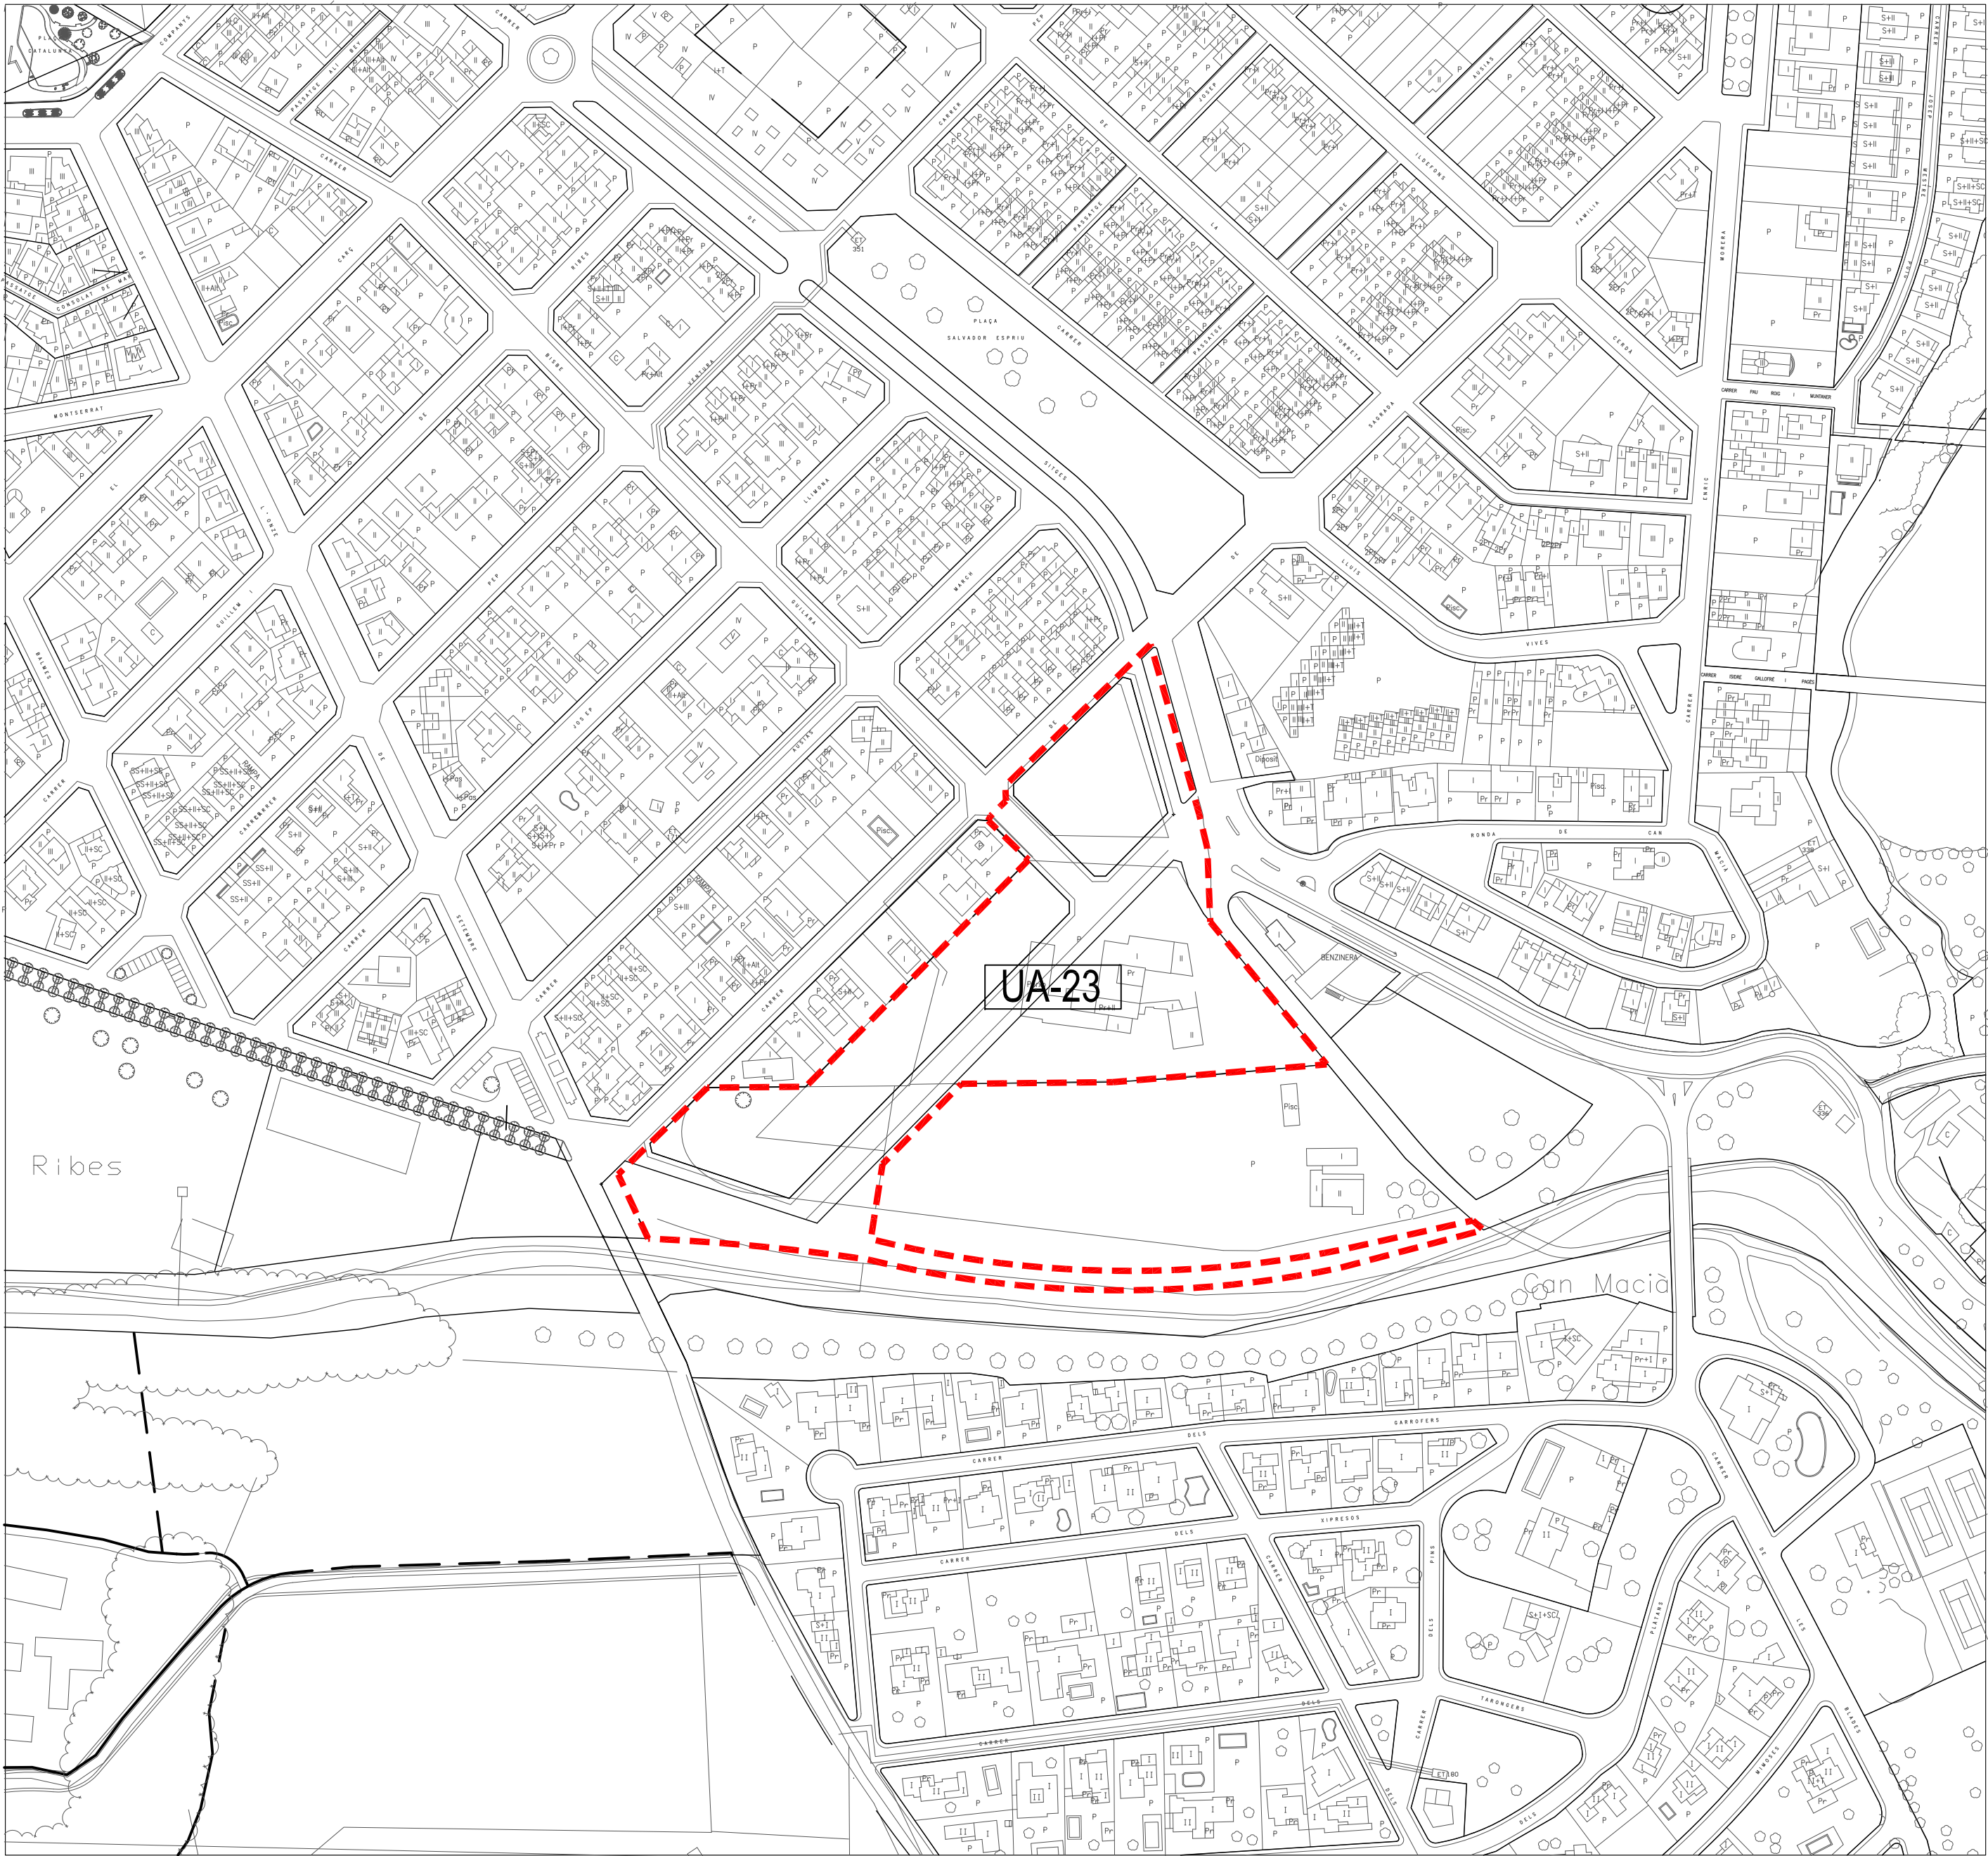


EMPLAÇAMENT DE L'AMBIT
ESCALA 1/2000



ORTOFOTO DE L'AMBIT
ESCALA 1/2000




SITUACIÓ

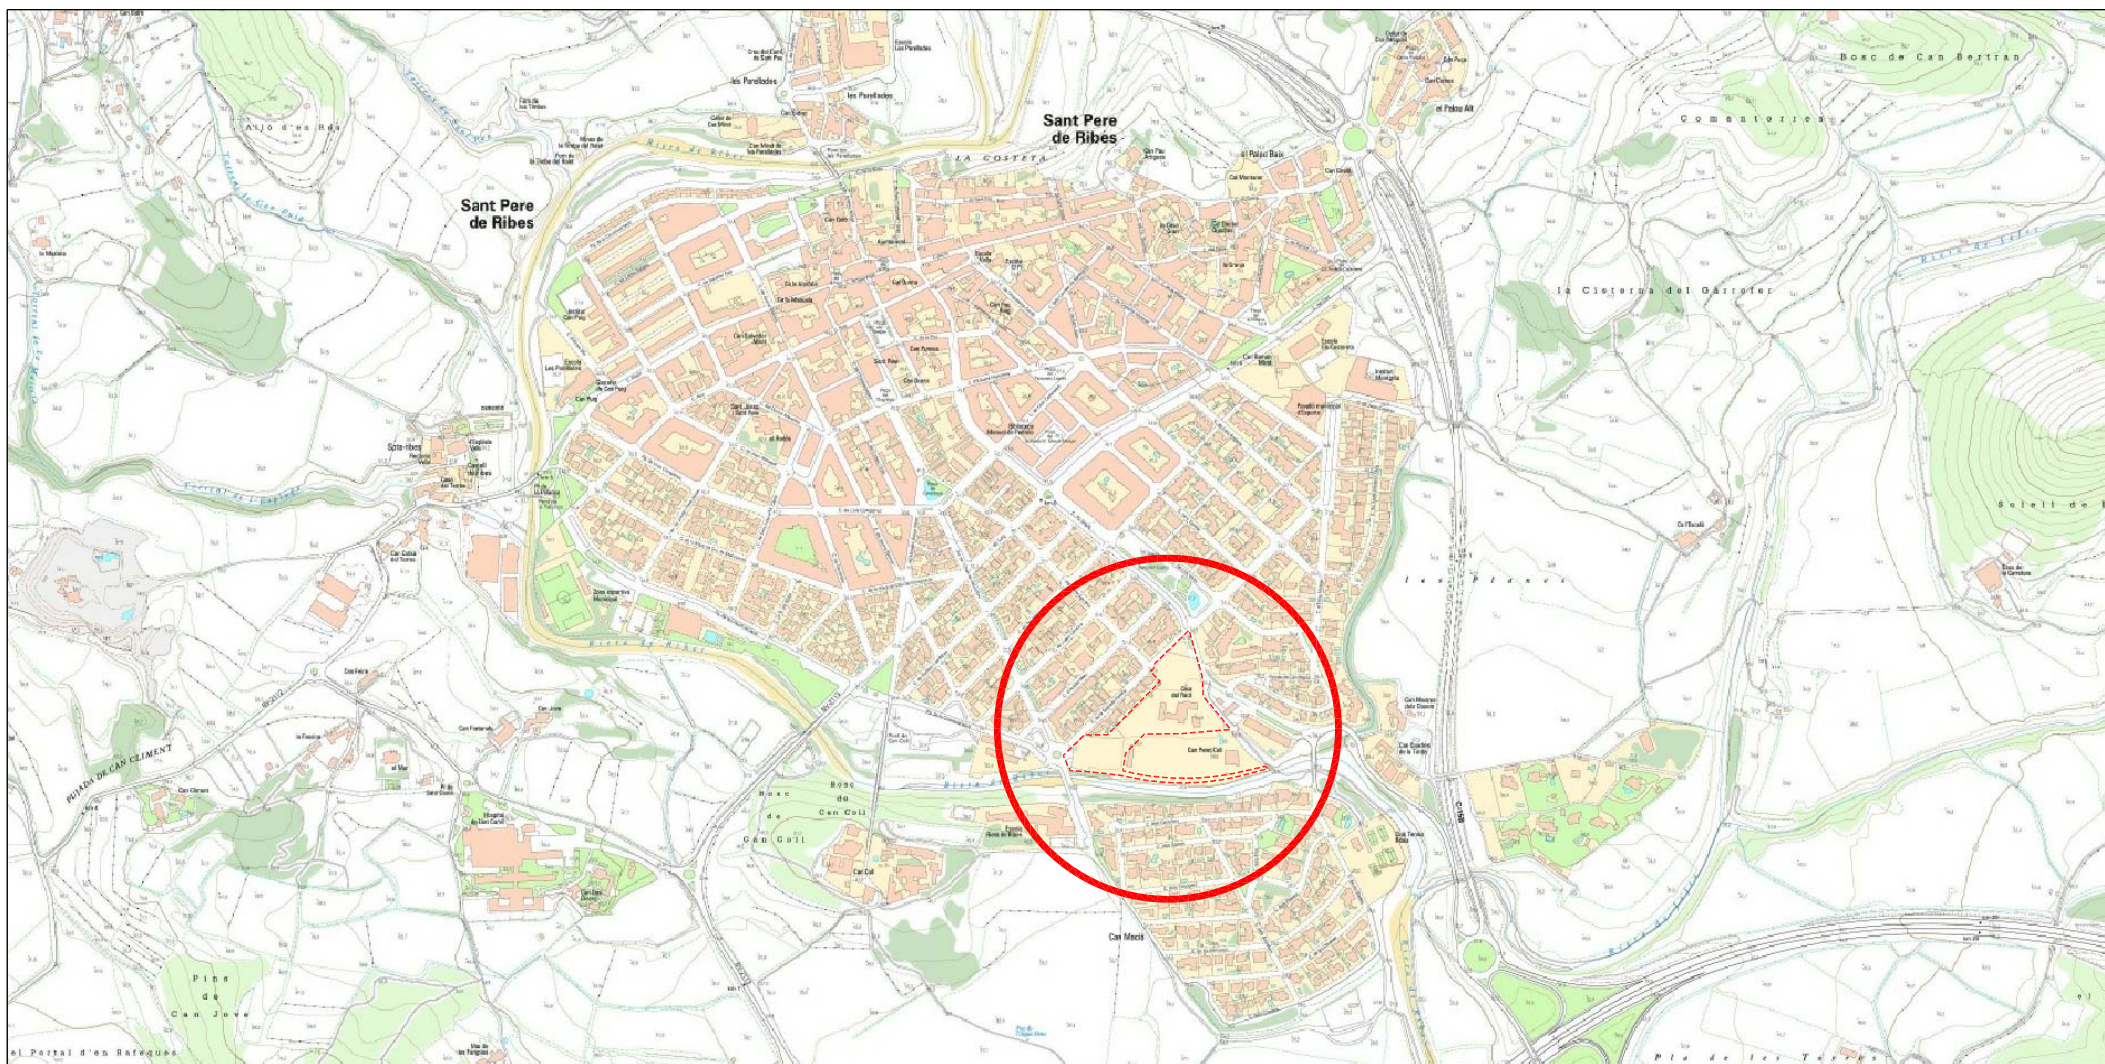

EMPLAÇAMENT



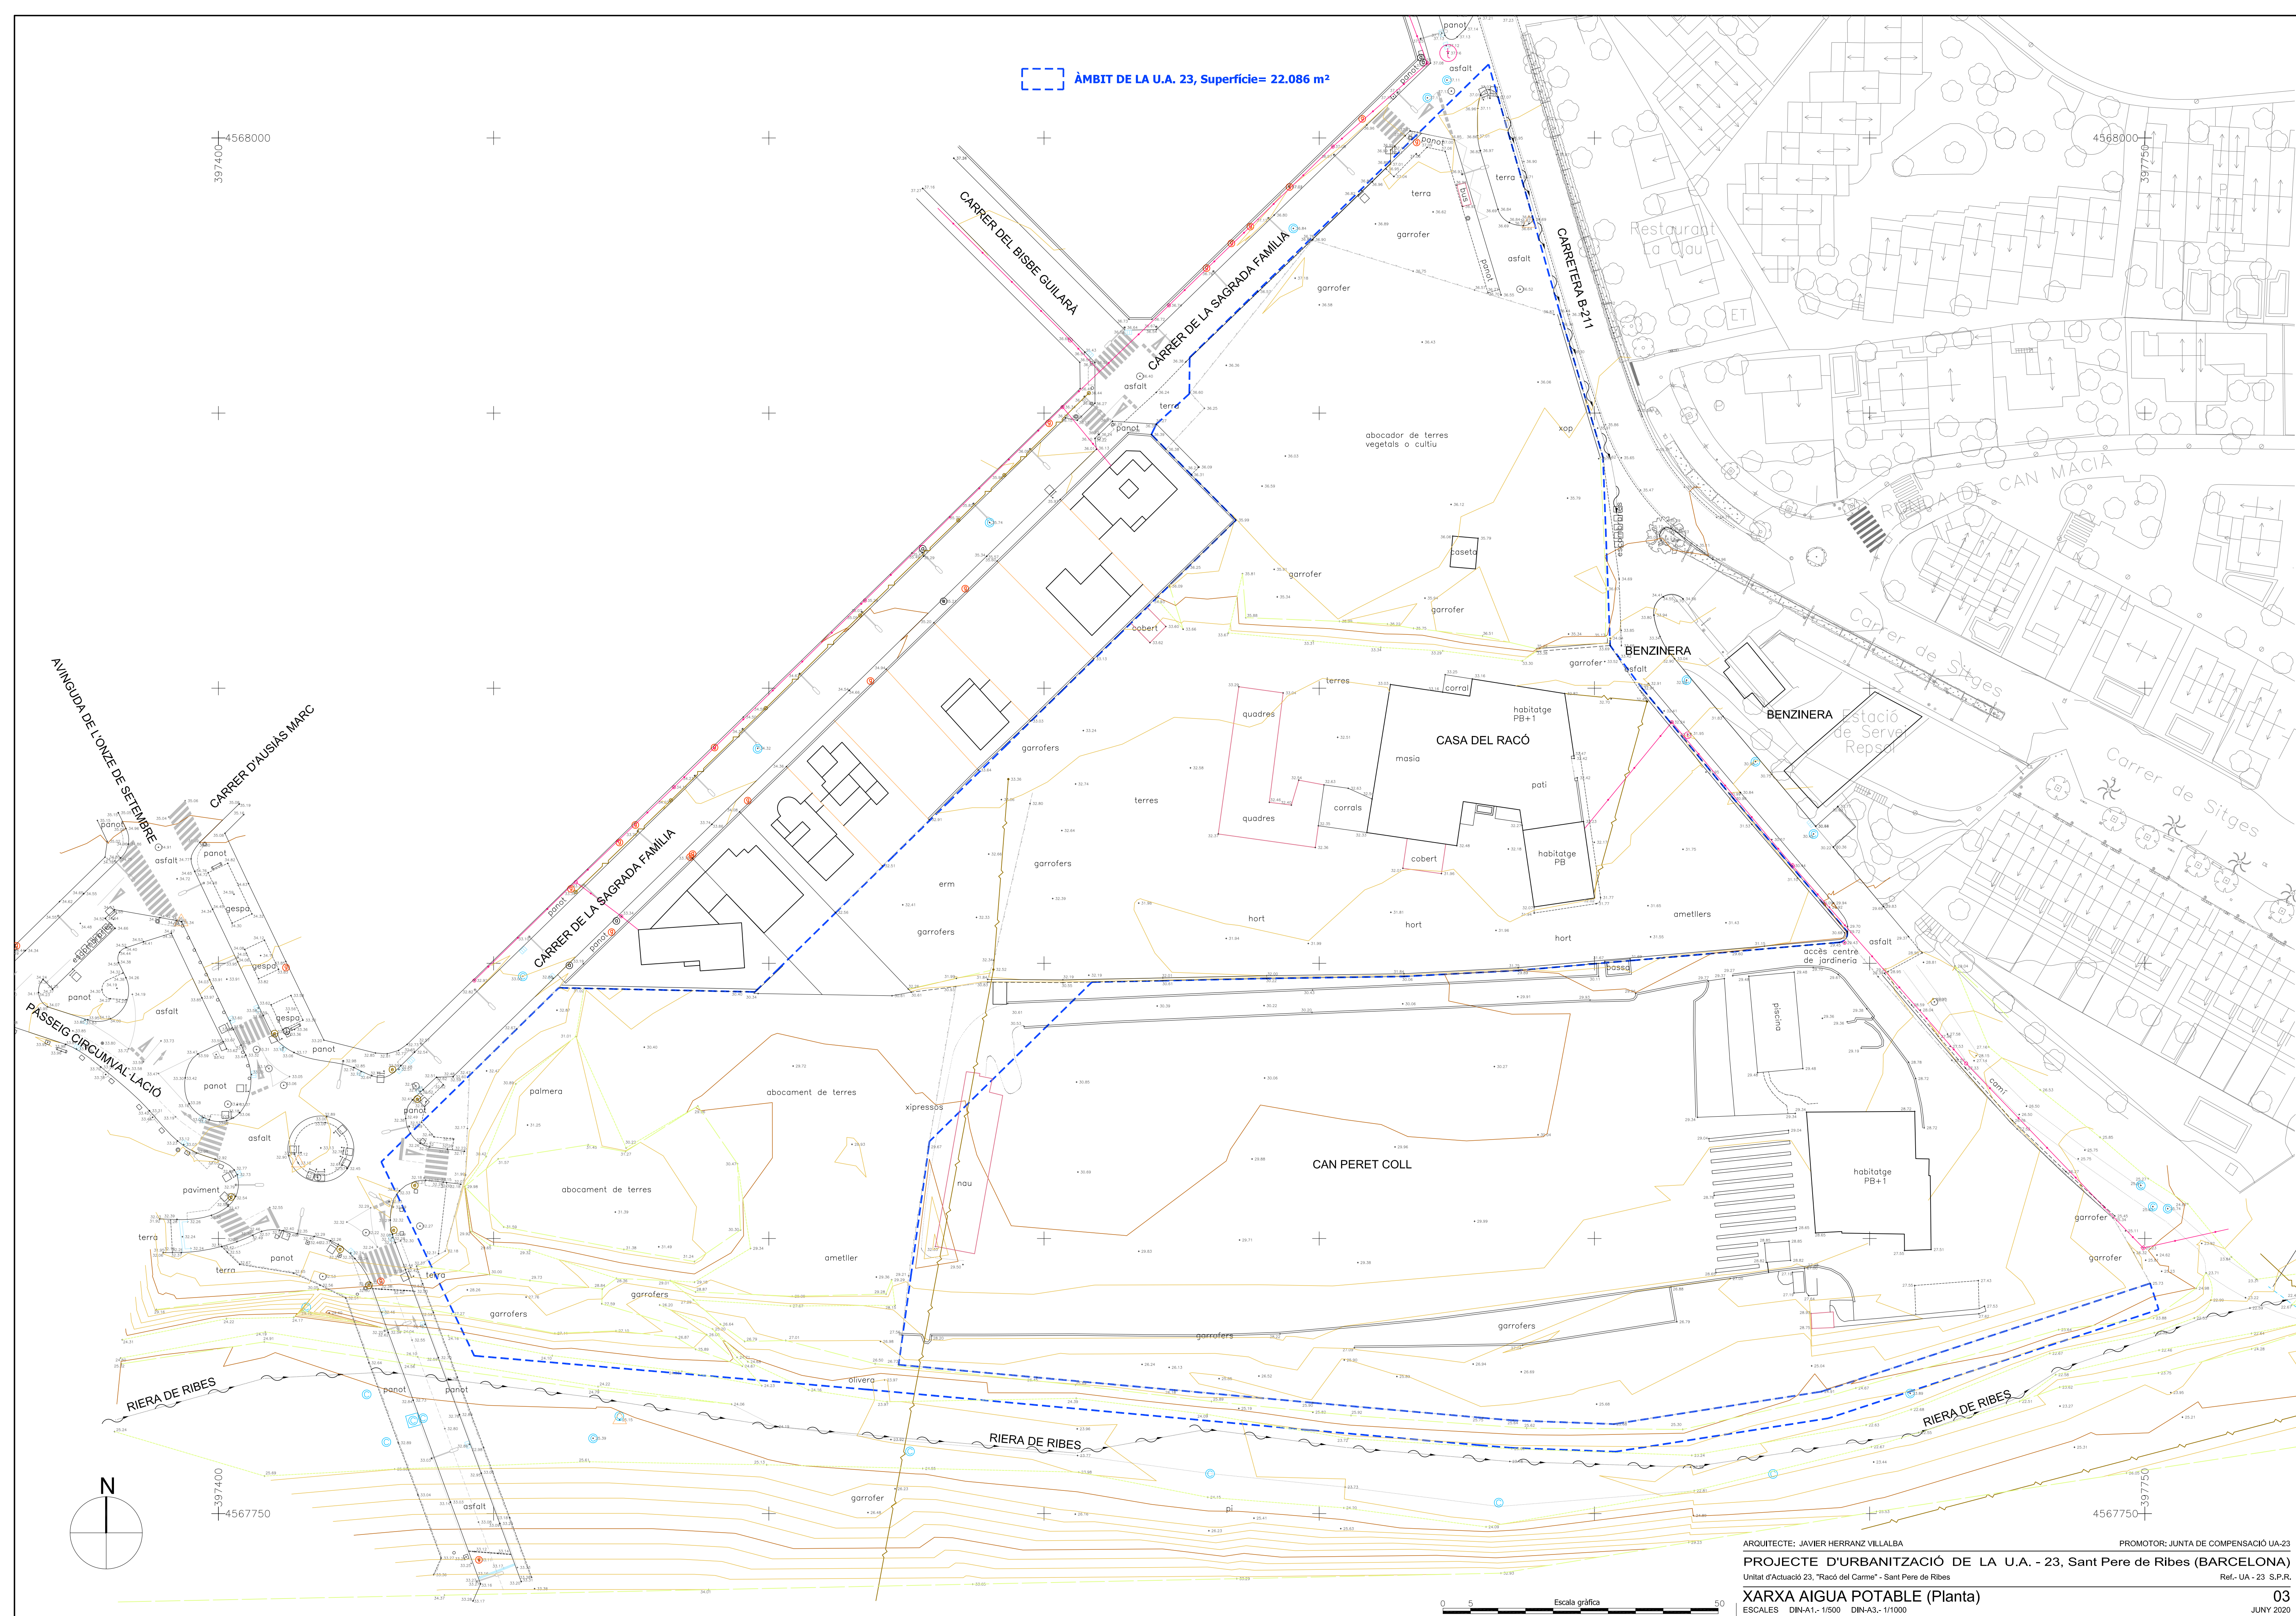

EDIFICACIONS DISCONFORMES

- NAU / COBERT A ENDERROCAR DE "CAN PERET COLL"
- EDIFICACIONS DEL "RACÓ DEL CARME" A ENDERROCAR

SERVEIS EXISTENTS I AFECTATS

- XARXA EXISTENT D'AIGÜES PLUVIALS
- XARXA EXISTENT D'AIGÜES RESIDUALS
- XARXA D'AIGUA EXISTENT
- XARXA EXISTENT MITJA TENSÍO
- XARXA EXISTENT BAIXA TENSÍO
- XARXA EXISTENT MITJA TENSÍO AERIA A RETIRAR
- XARXA TELEFONIA EXISTENT SOTERRADA
- XARXA TELEFONIA EXISTENT AERIA
- XARXA DE GAS EXISTENT

ÀMBIT DE LA U.A. 23, Superfície= 22.086 m²

terreny
rasant

COTA TERRENY ACTUAL
COTA NOVA RASANT

PENDENT X.XX %
PENDENT CARRER

ÀMBIT DE LA U.A. 23, Superfície= 22.086 m²

ARQUITECTE: JAVIER HERRANZ VILLALBA

PROMOTOR: JUNTA DE COMPENSACIÓ UA-23

PROJECTE D'URBANITZACIÓ DE LA U.A. - 23, Sant Pere de Ribes (BARCELONA)

Unitat d'Actuació 23, "Raó del Carme" - Sant Pere de Ribes

Ref.- UA - 23 S.P.R.

PLANTA GEOMETRIA VIALS


ESCALES DIN-A1.- 1/500 DIN-A3.- 1/1000

05


JUNY 2020

0 5 50 Escala gràfica


PERFIL LONGITUDINAL E-E' Carrer NOU (Tram-1)

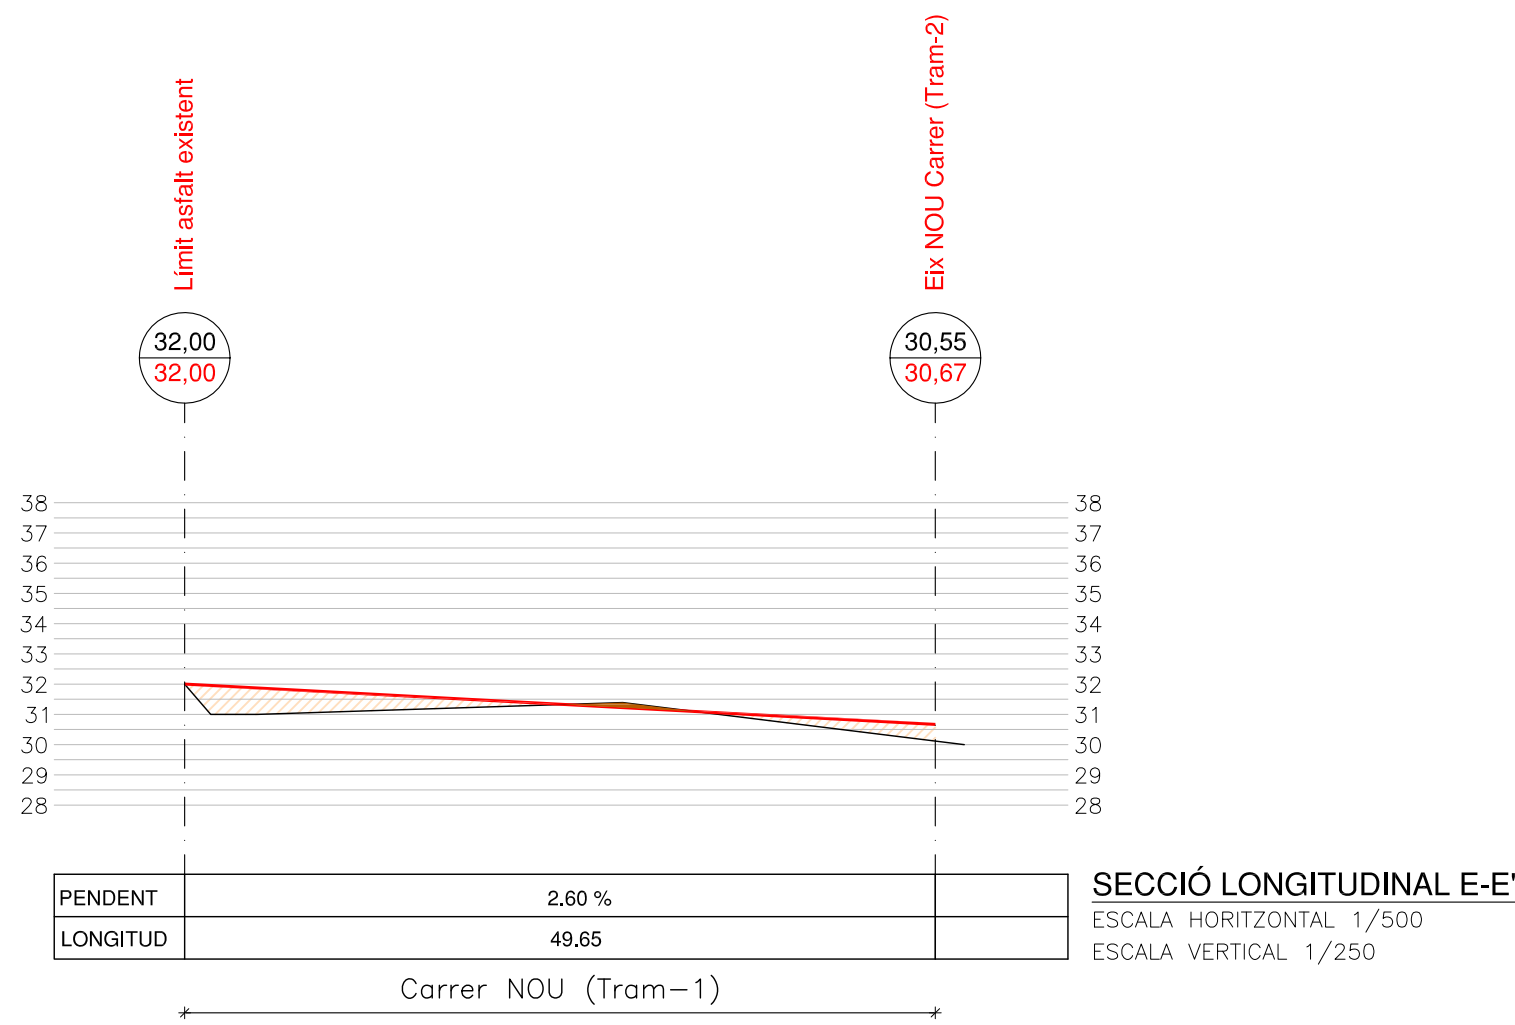


PERFIL LONGITUDINAL A-A' Carrer NOU (Tram-2 i Tram-3)

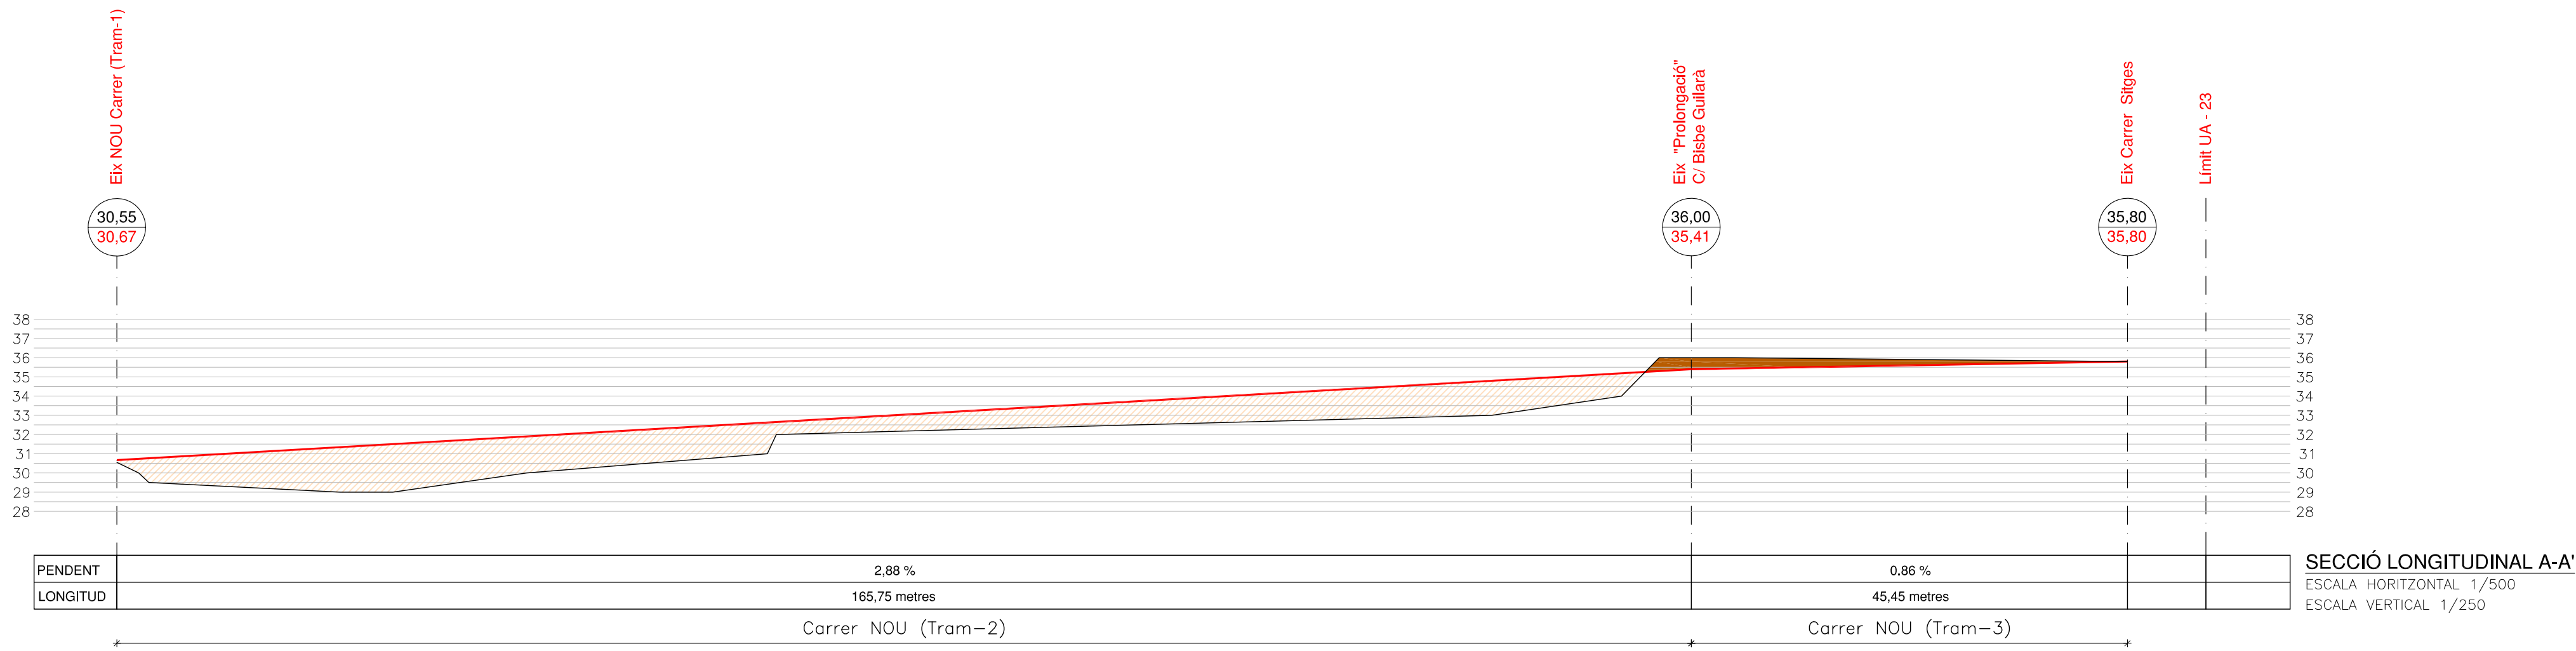




PERFIL LONGITUDINAL D-D' "Prolongació" Carrer de Sitges

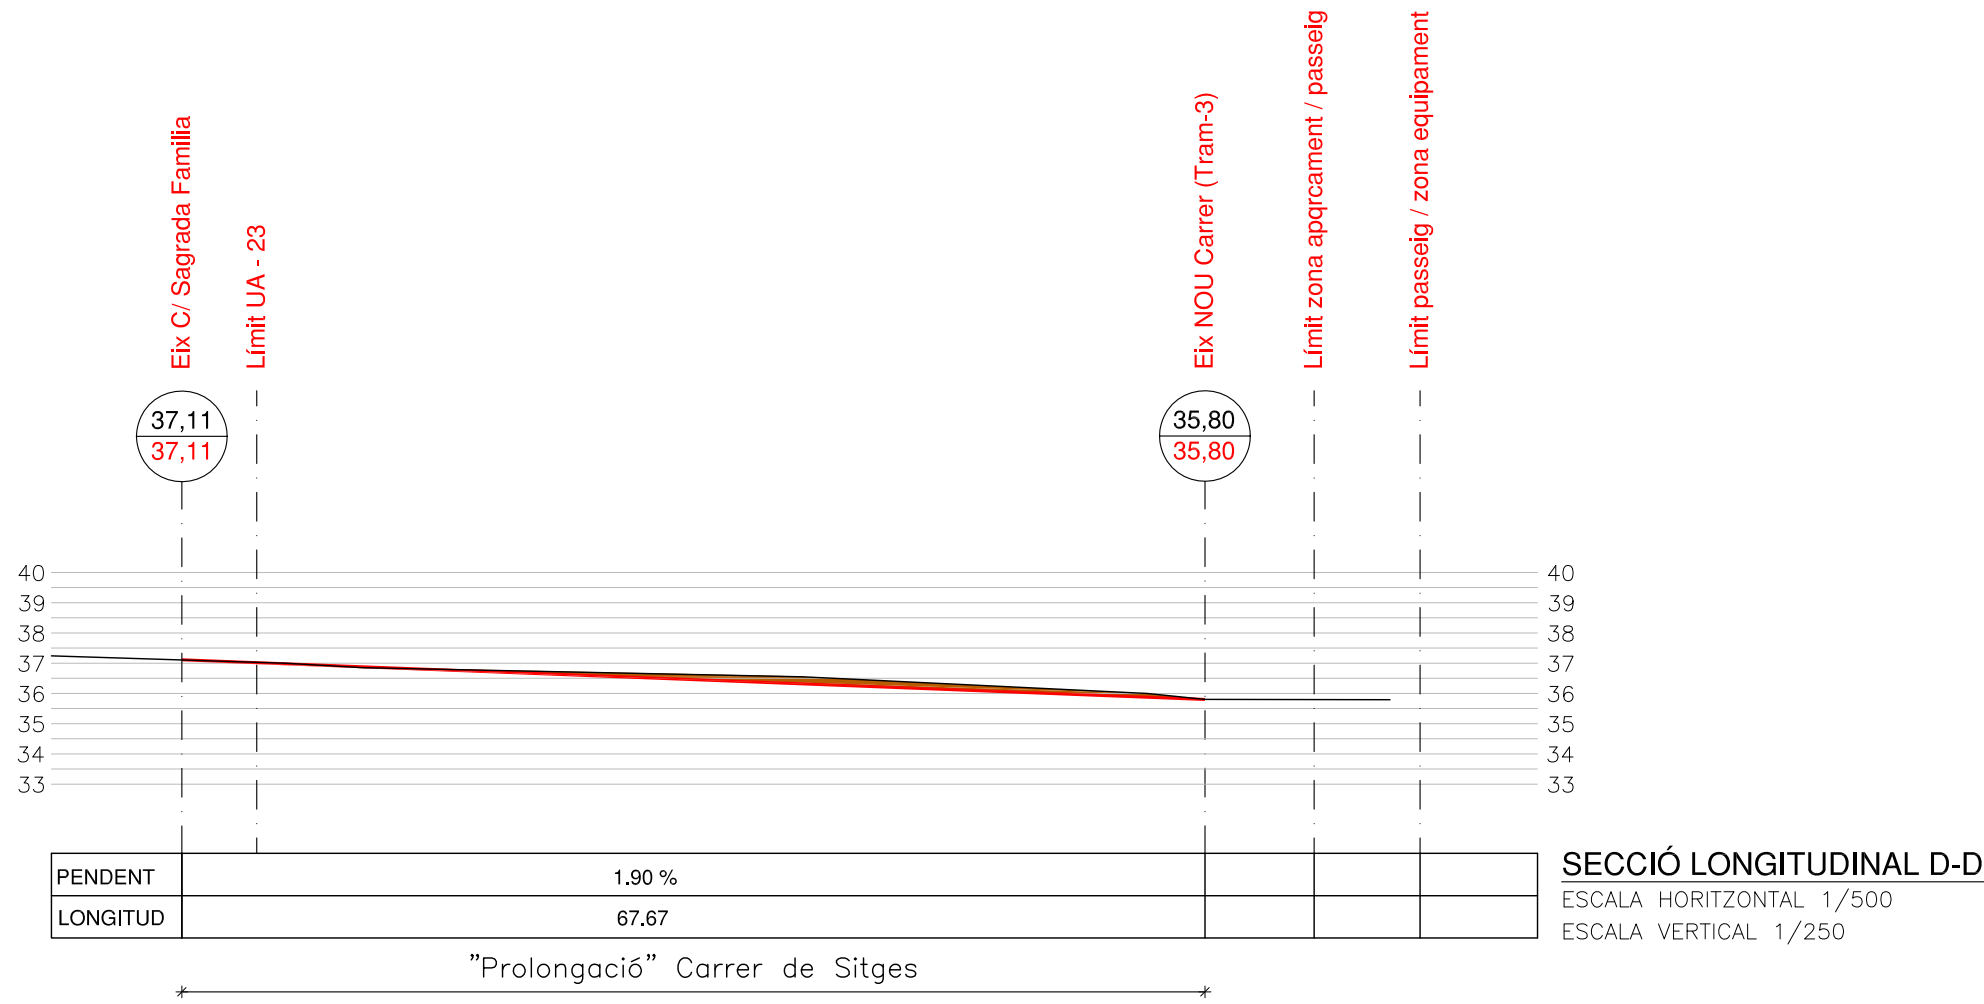


PERFIL LONGITUDINAL B-B' "Prolongació" Carrer de Bisbe Guilàra

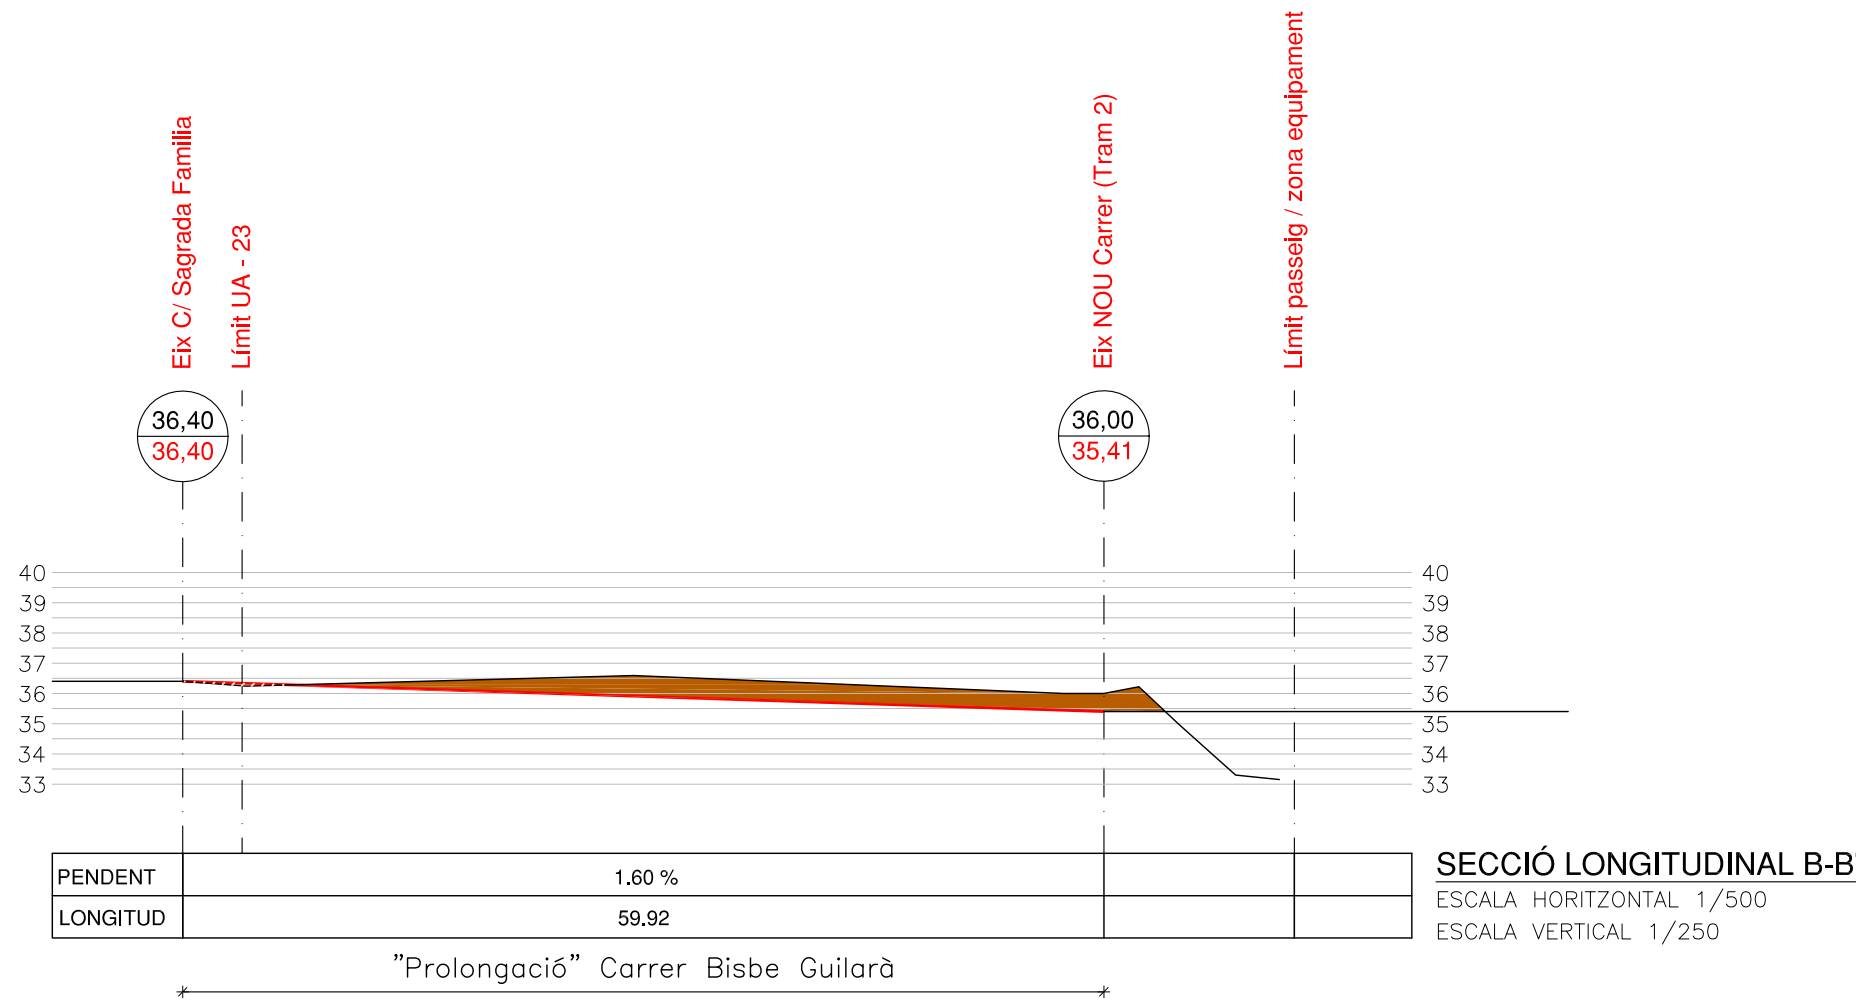

PERFIL LONGITUDINAL C-C' Carrer de la Sagrada Família (rasant i tram existent)

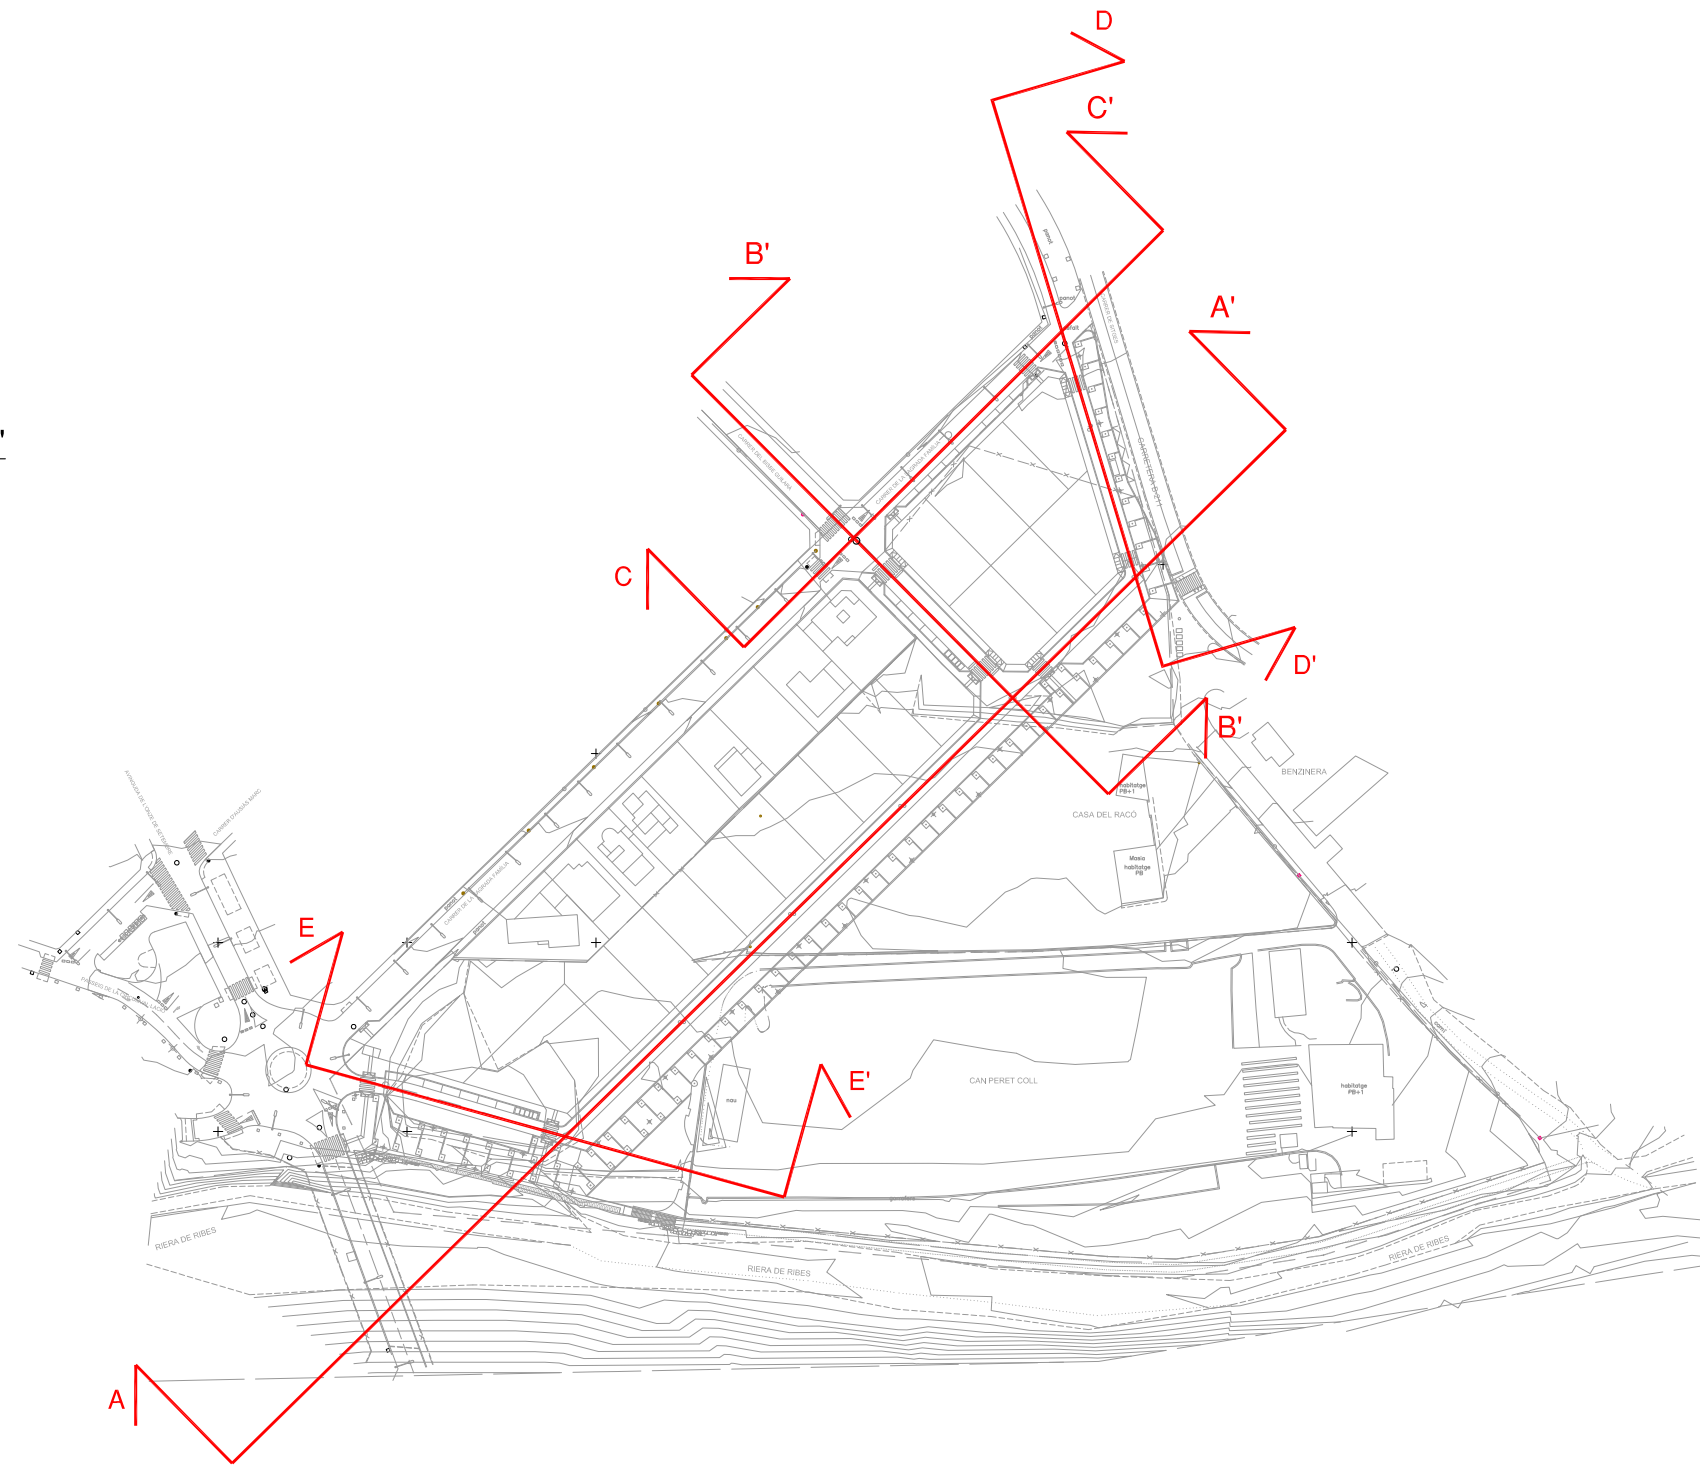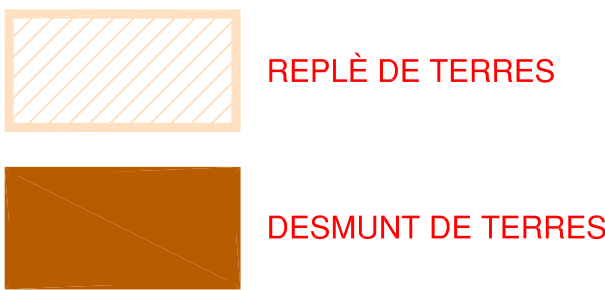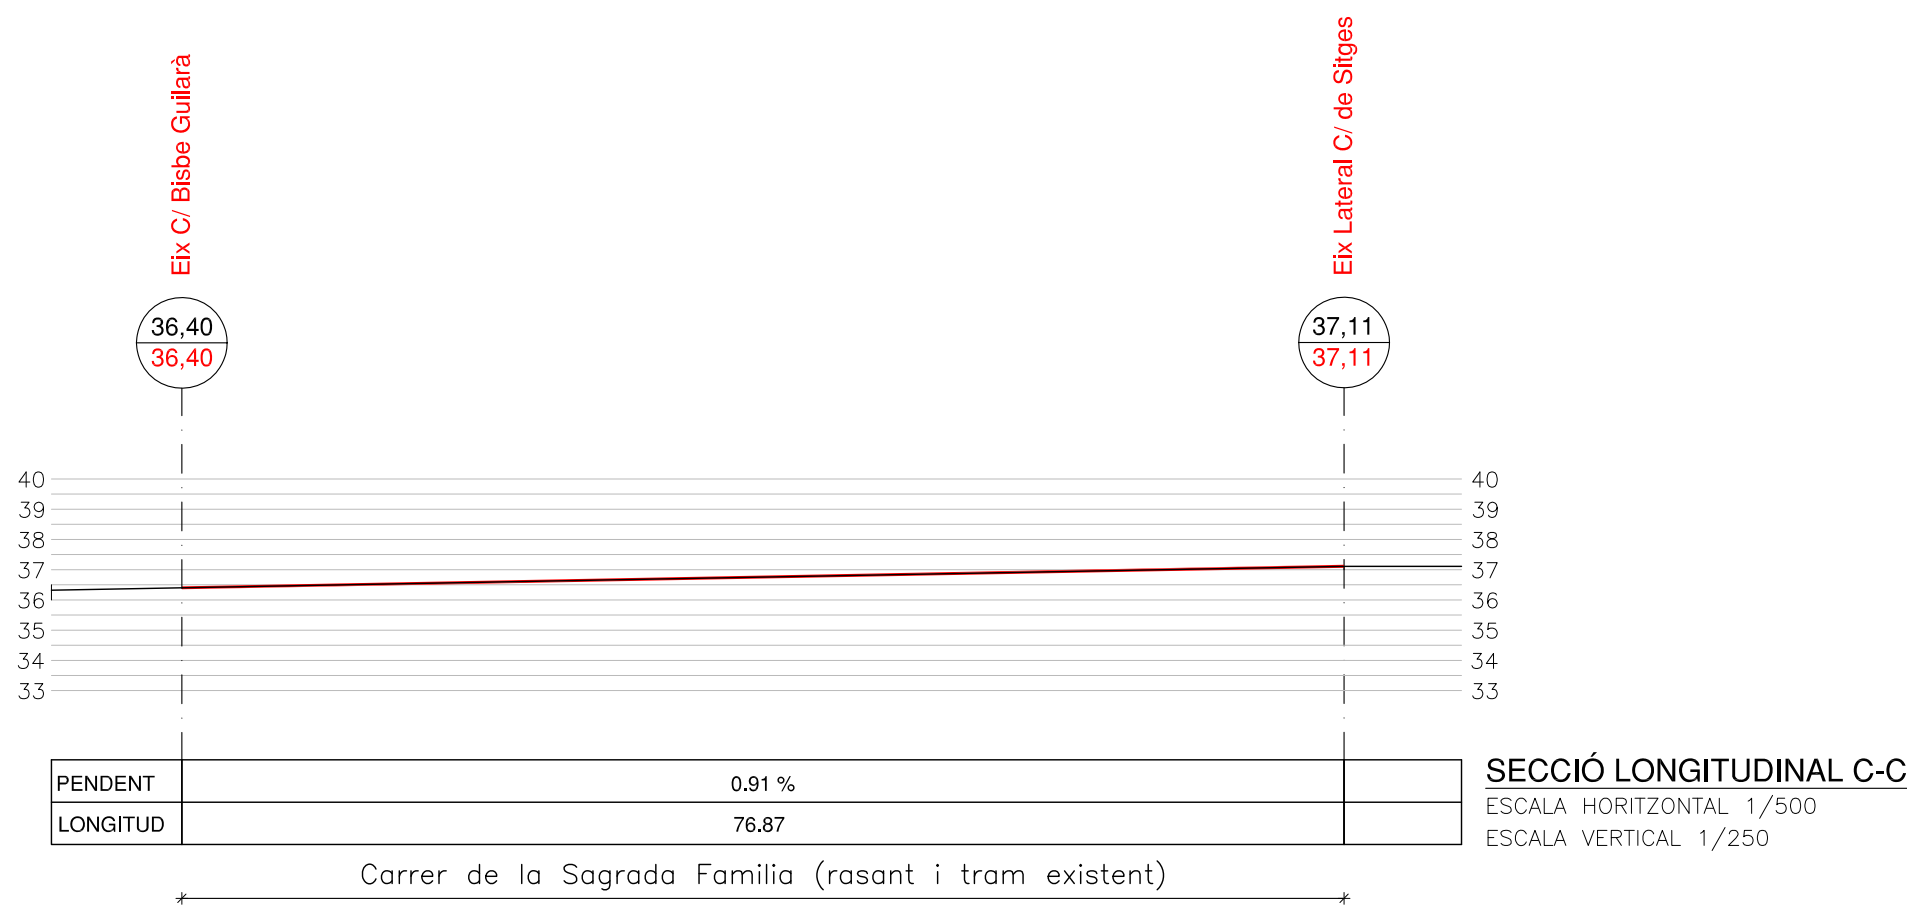

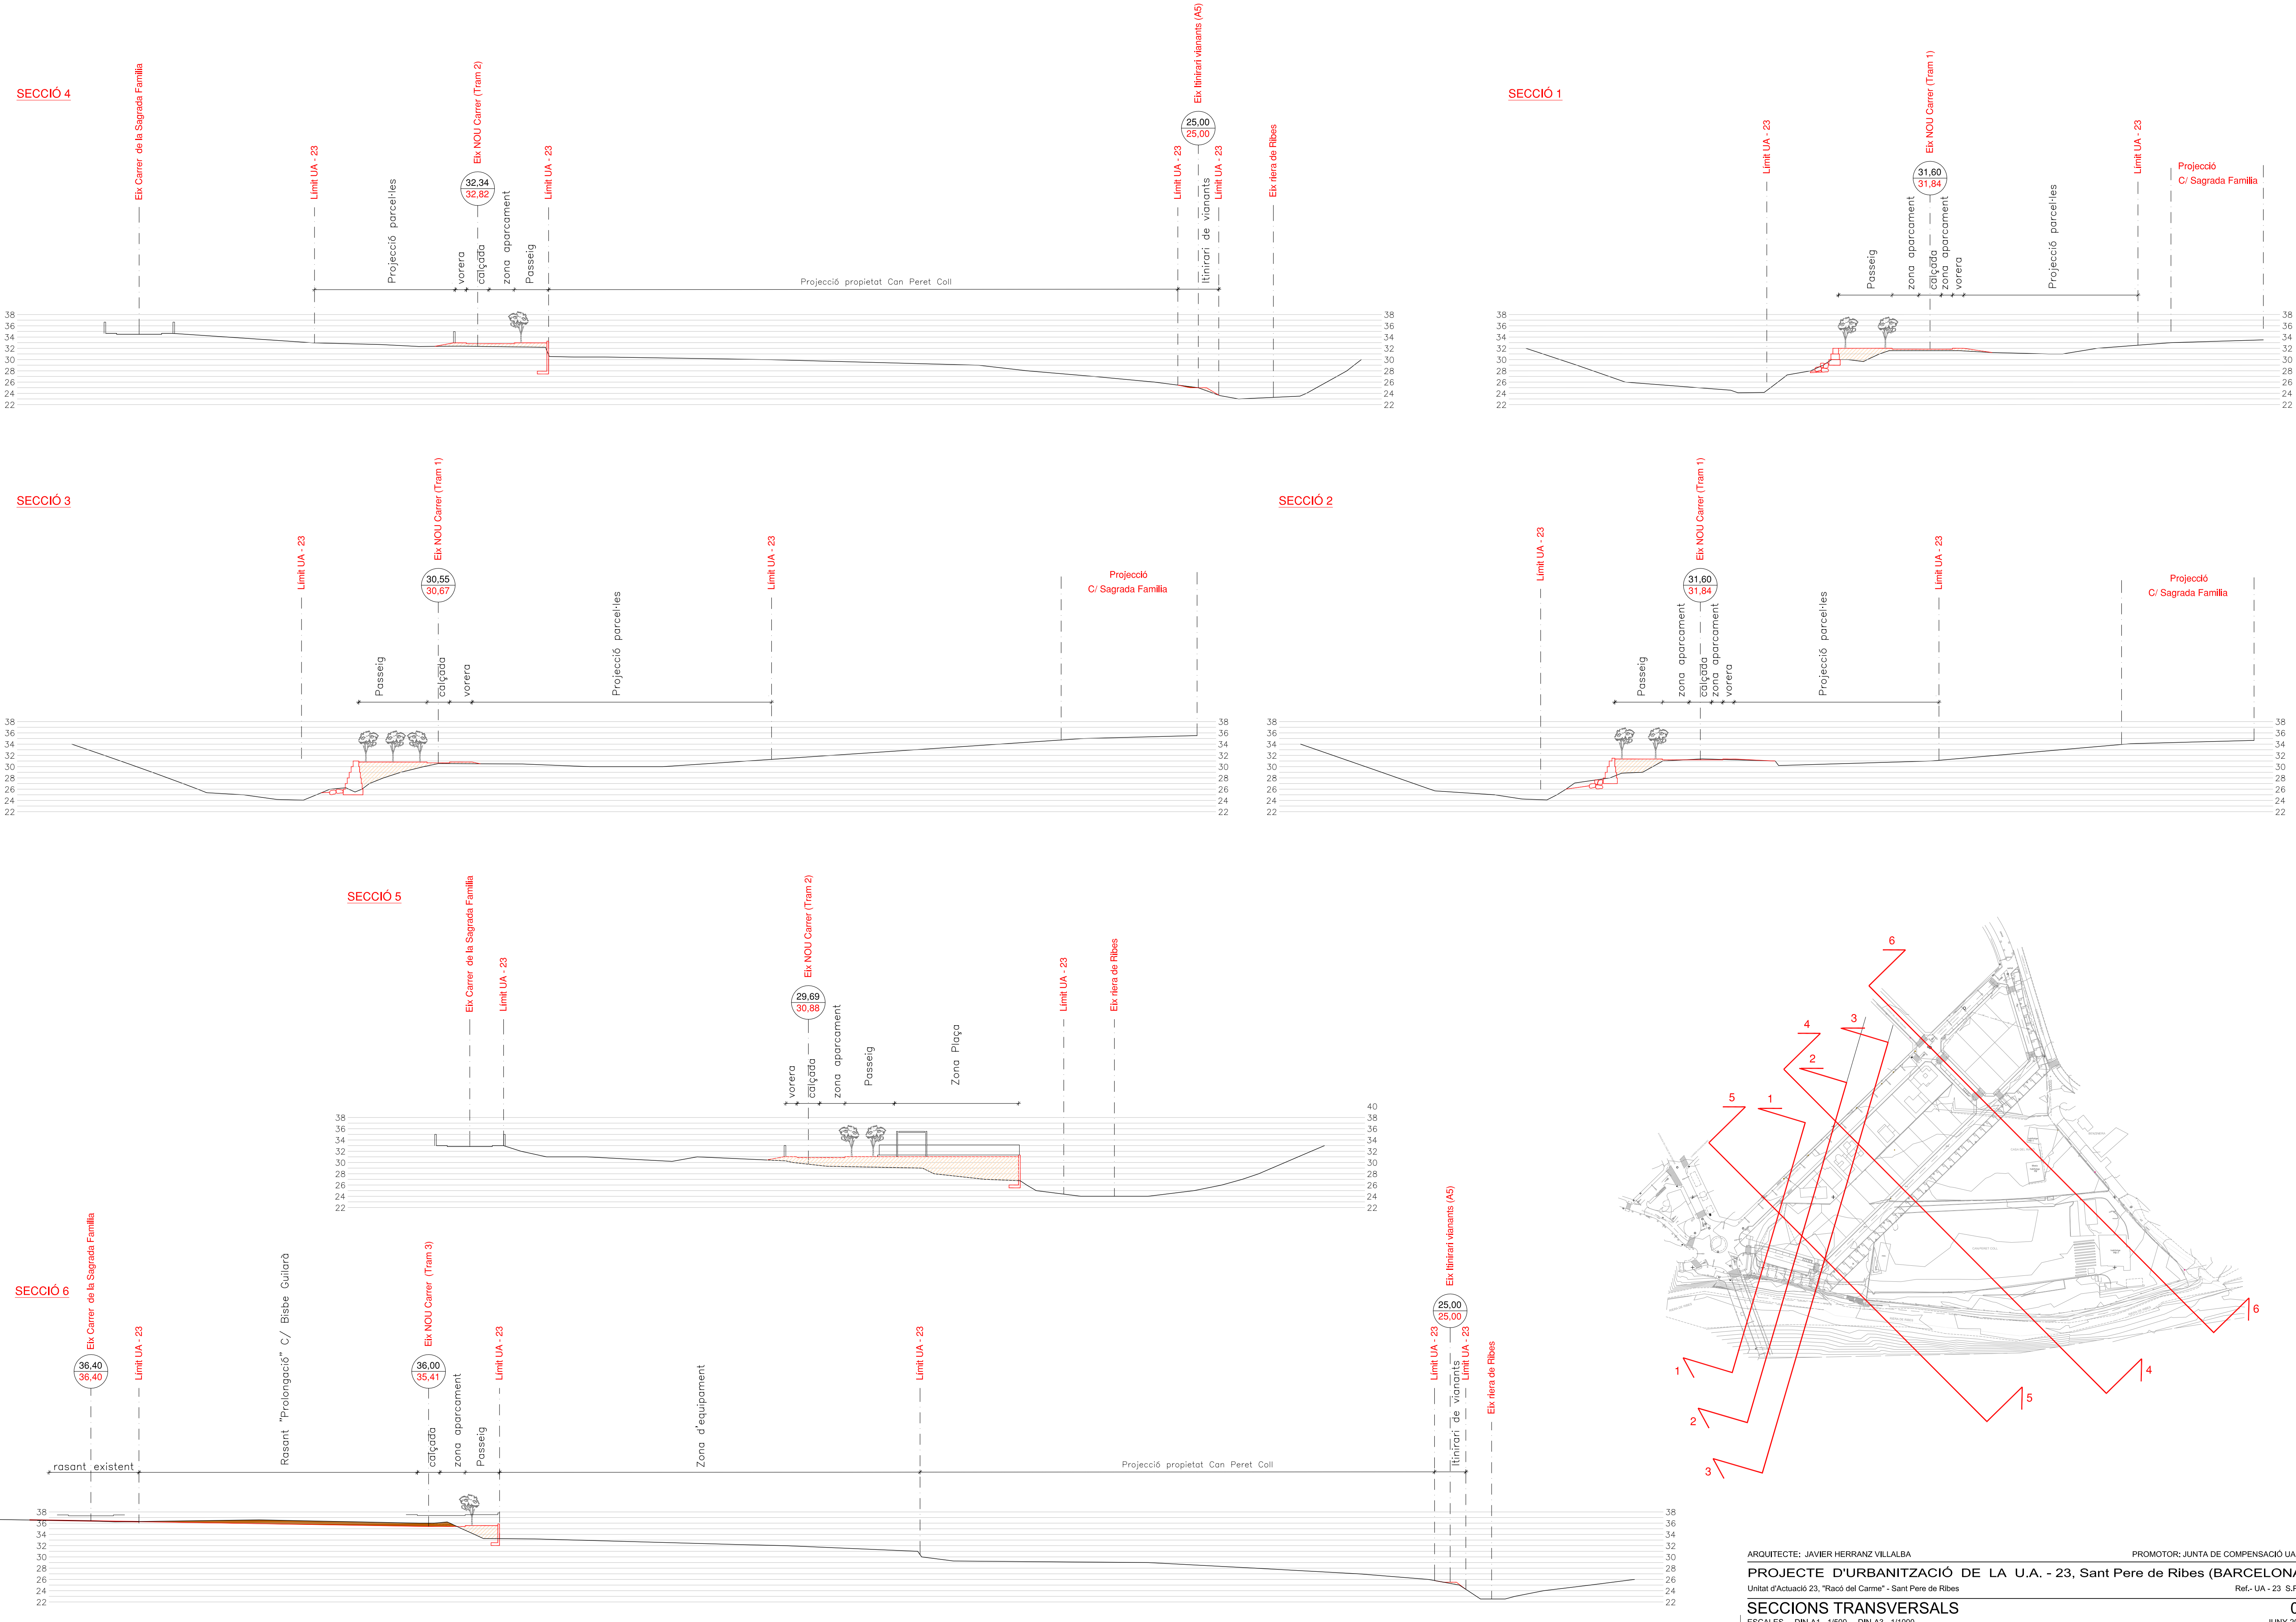

ARQUITECTE: JAVIER HERRANZ VILLALBA

PROMOTOR: JUNTA DE COMPENSACIÓ UA-23

PROJECTE D'URBANITZACIÓ DE LA U.A. - 23, Sant Pere de Ribes (BARCELONA)

Unitat d'Actuació 23, "Racó del Carme" - Sant Pere de Ribes


Ref.- UA - 23 S.P.R.










SECCIONS TRANSVERSALES




ESCALES DIN-A1.- 1/500 DIN-A3.- 1/1000

07


JUNY 2020

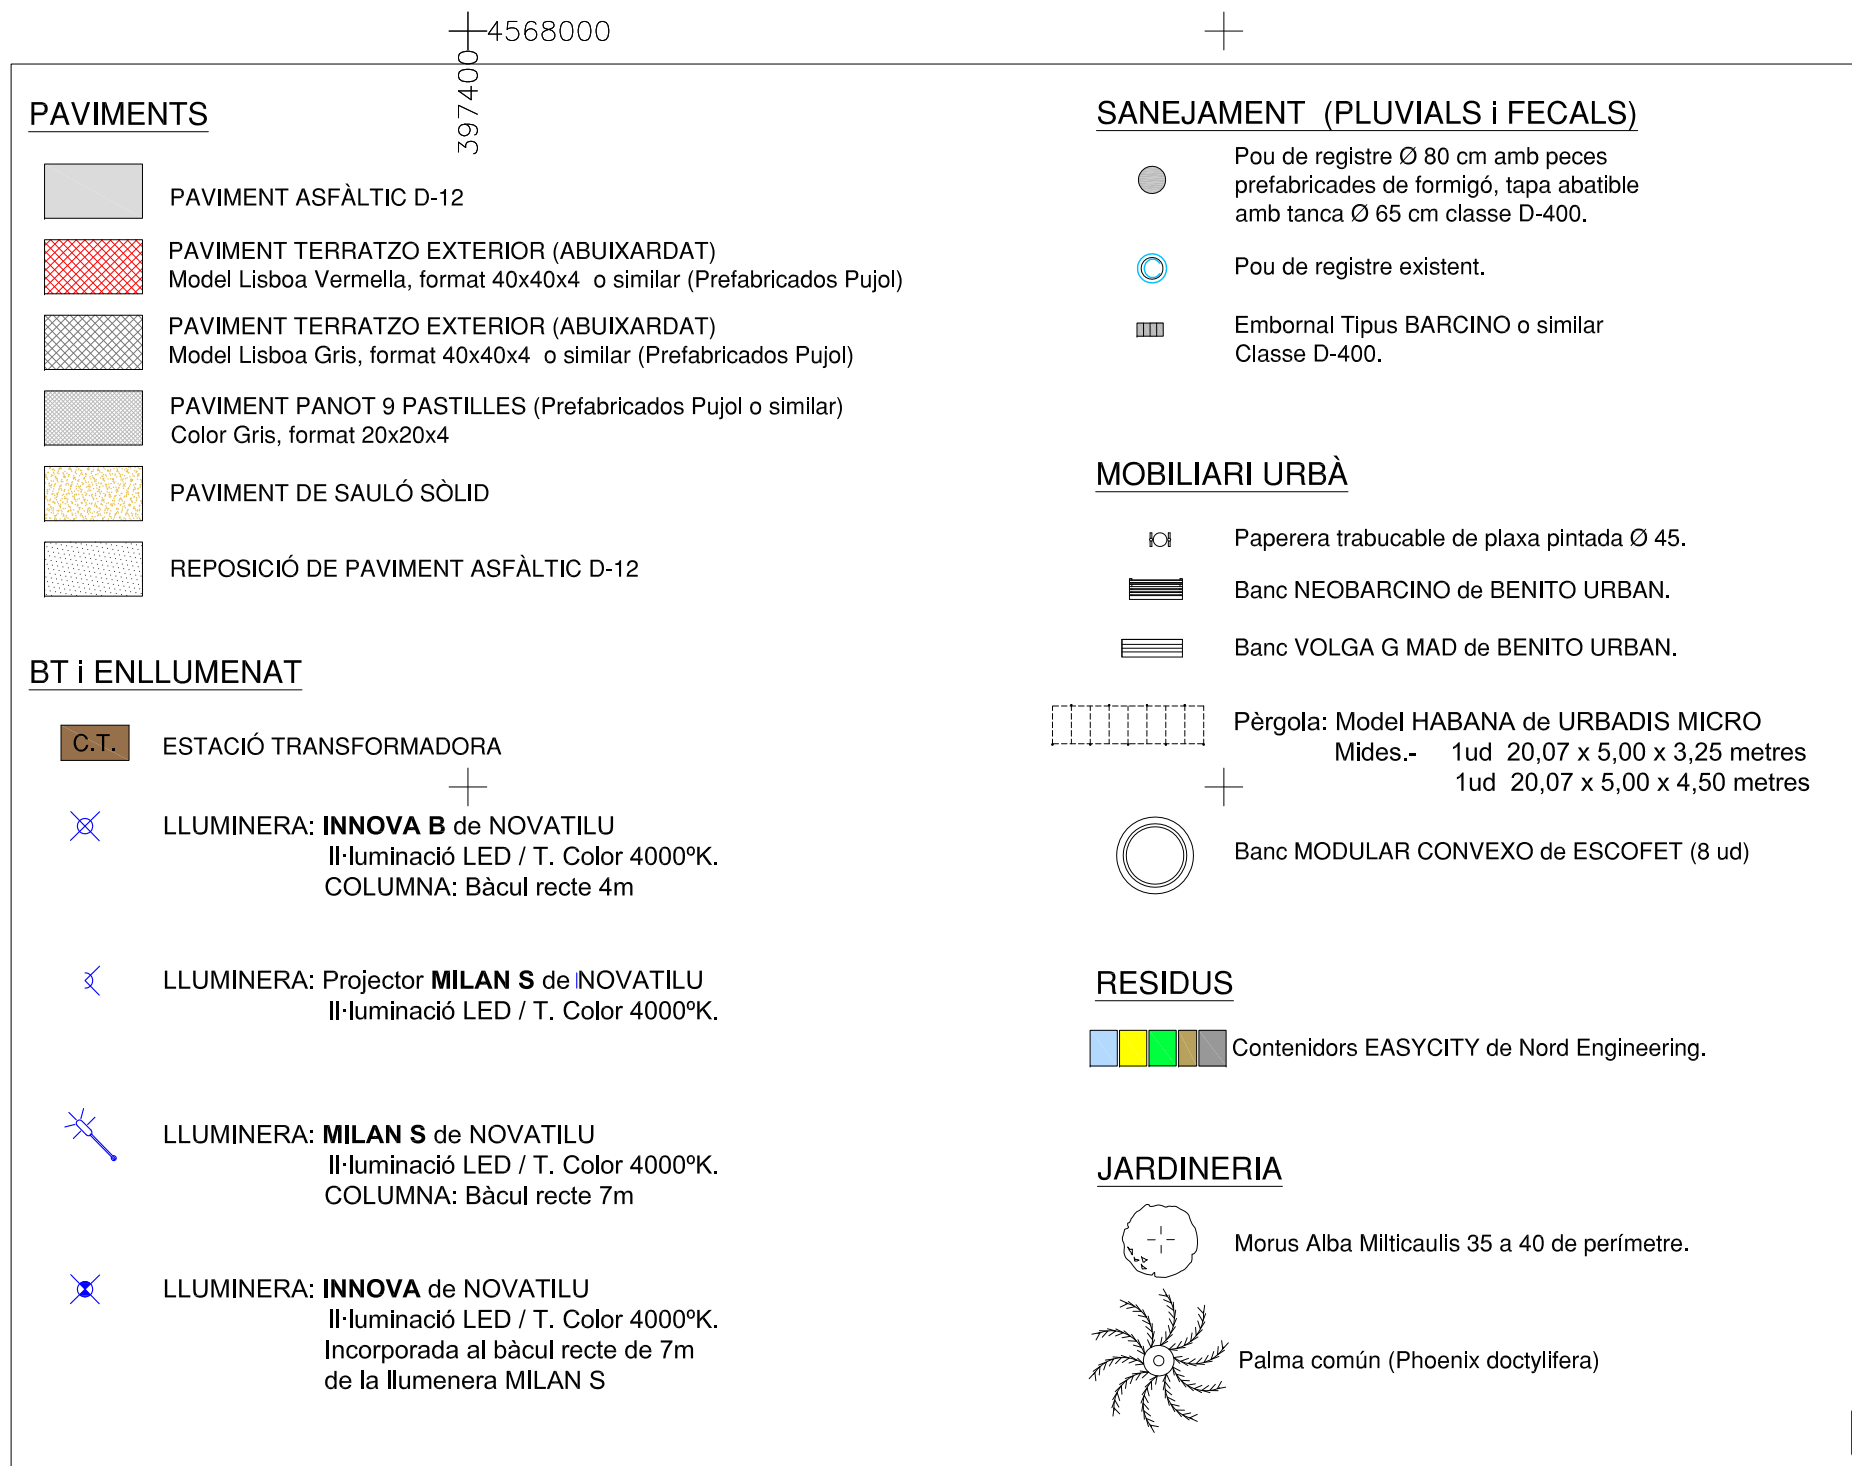

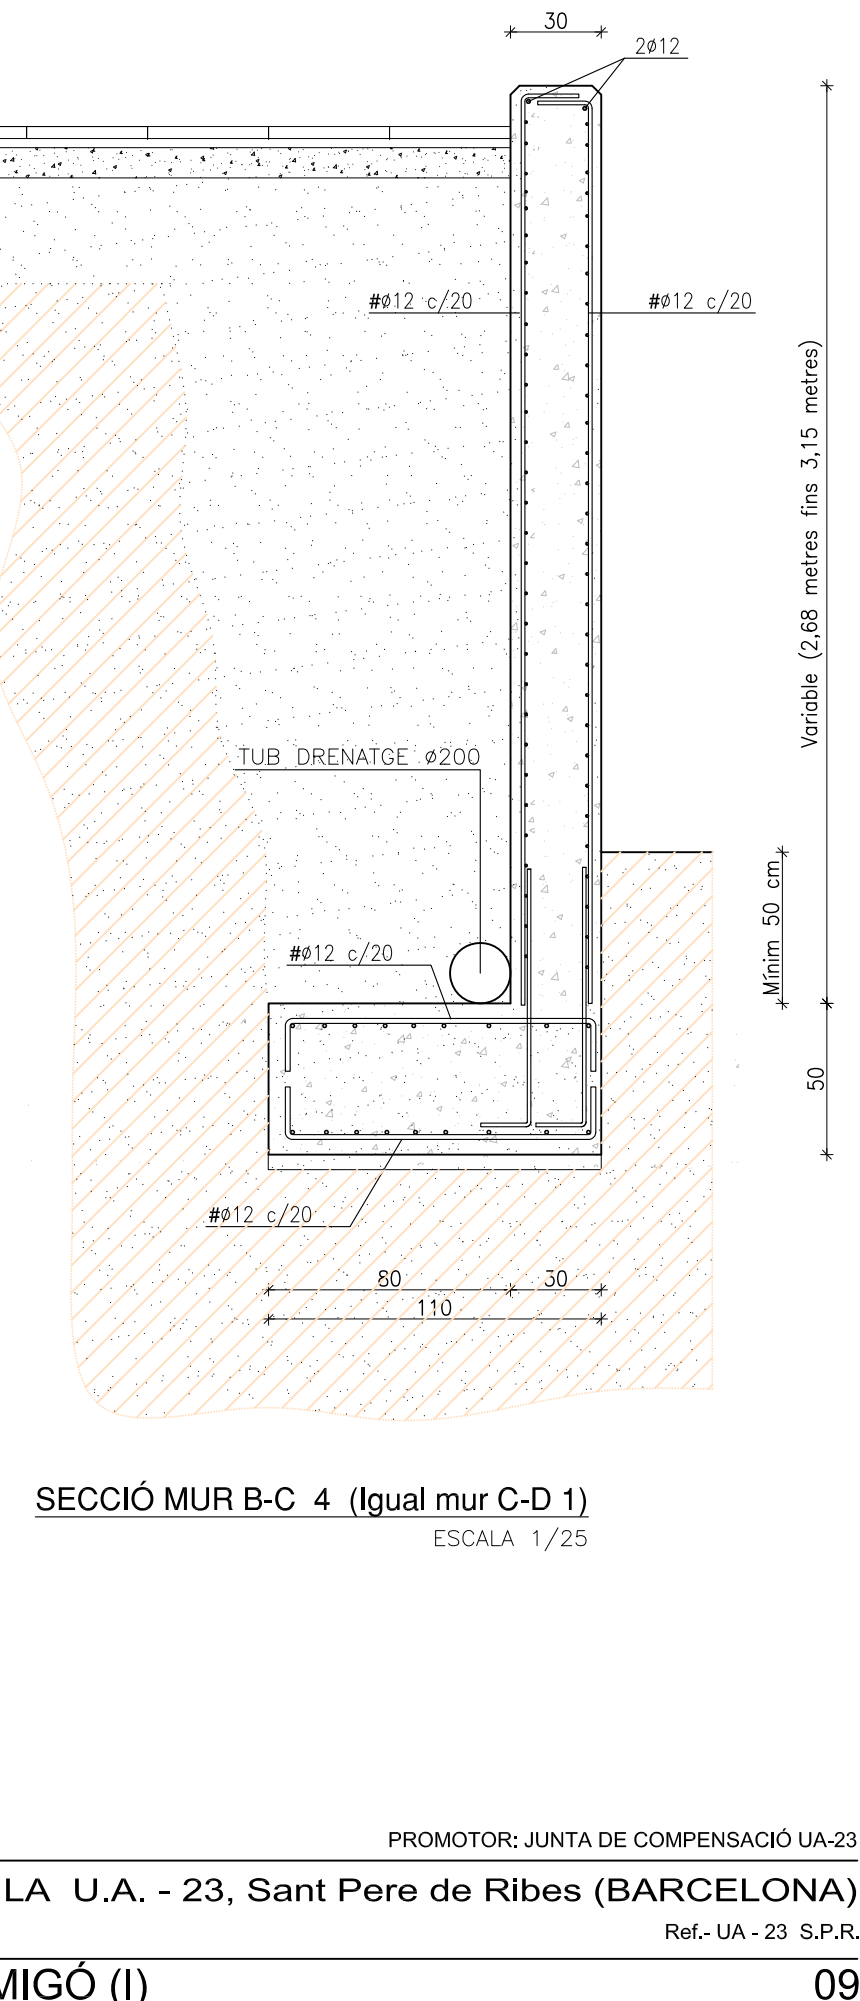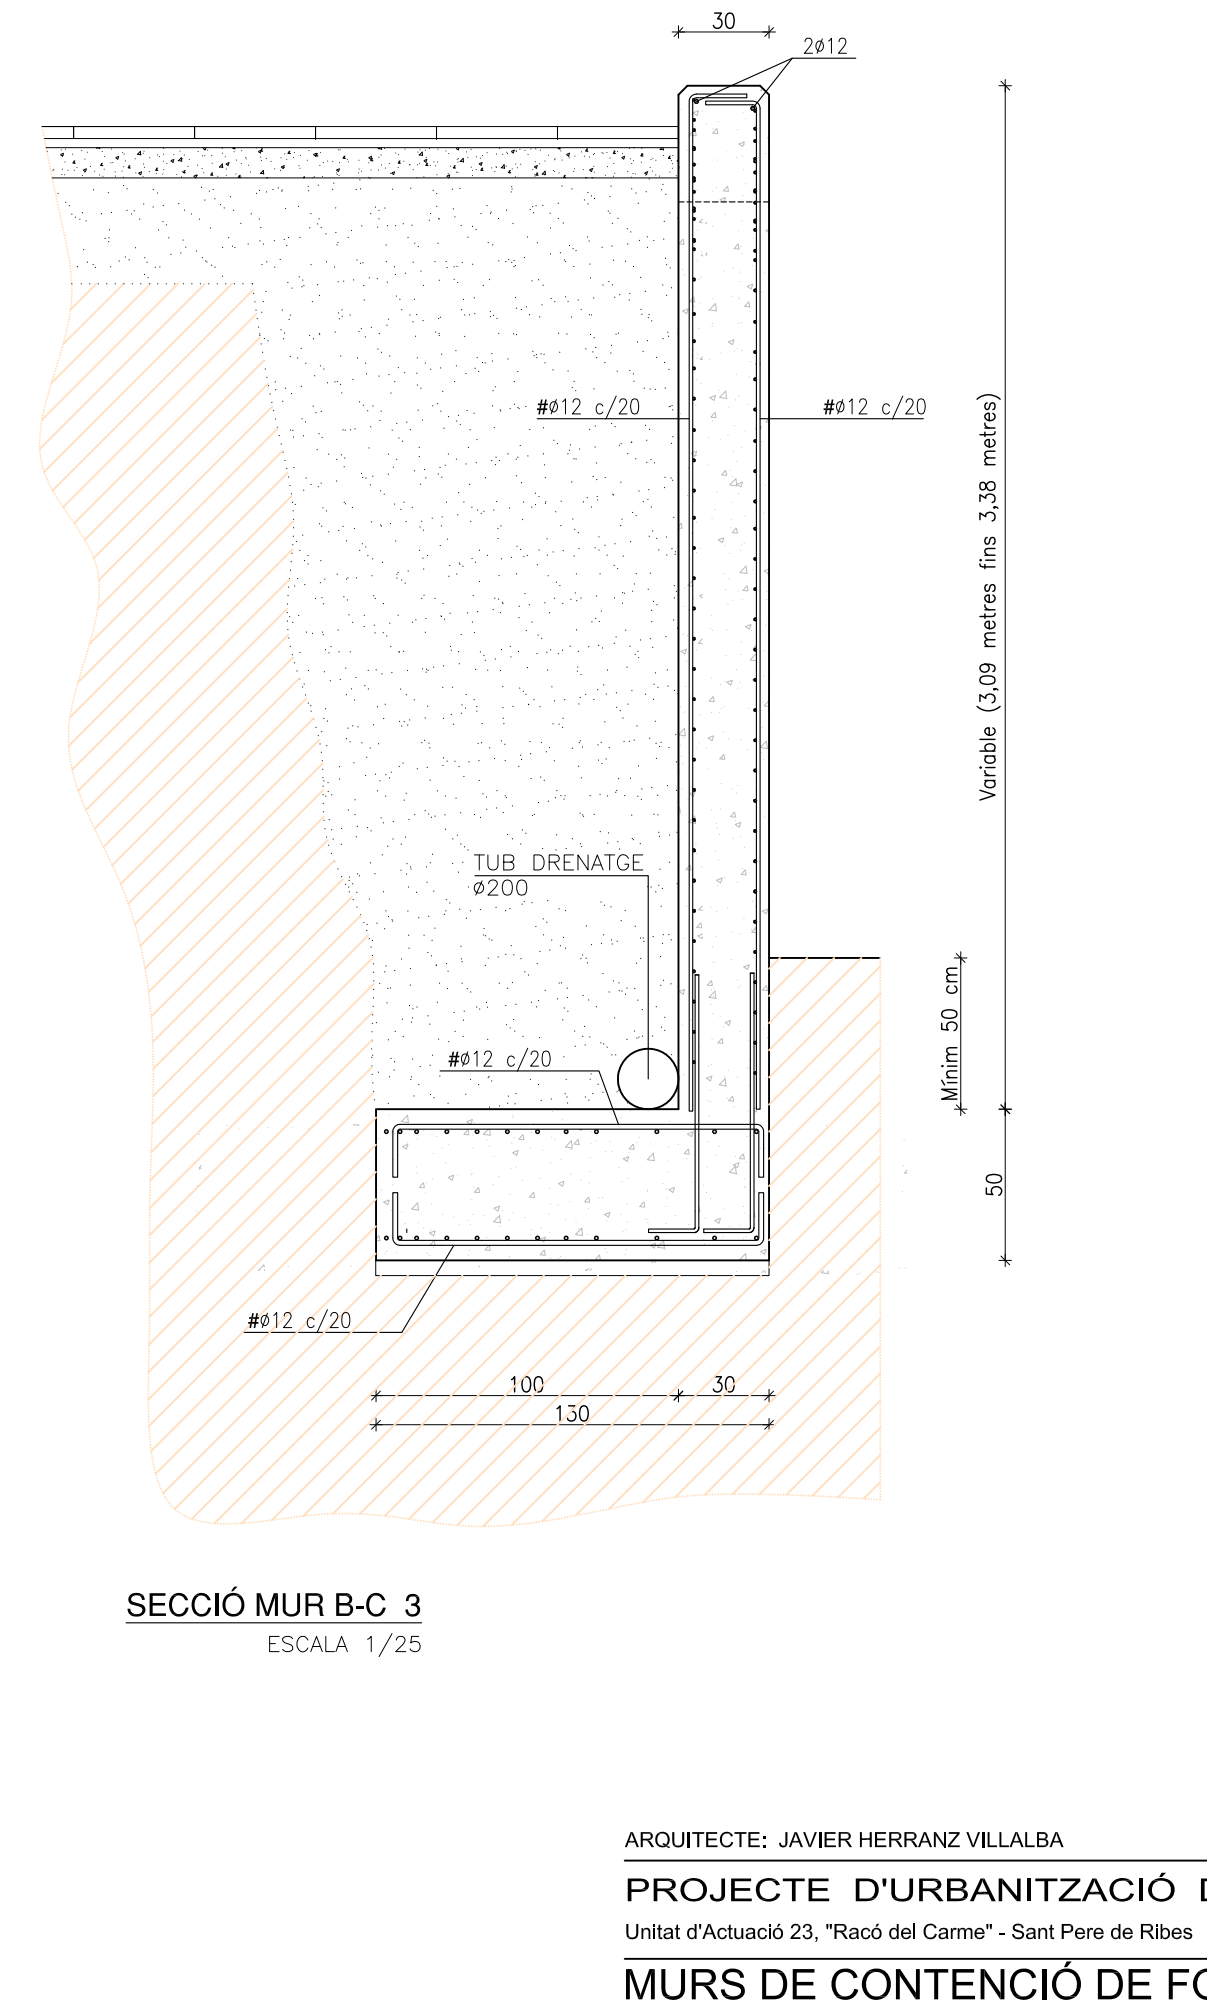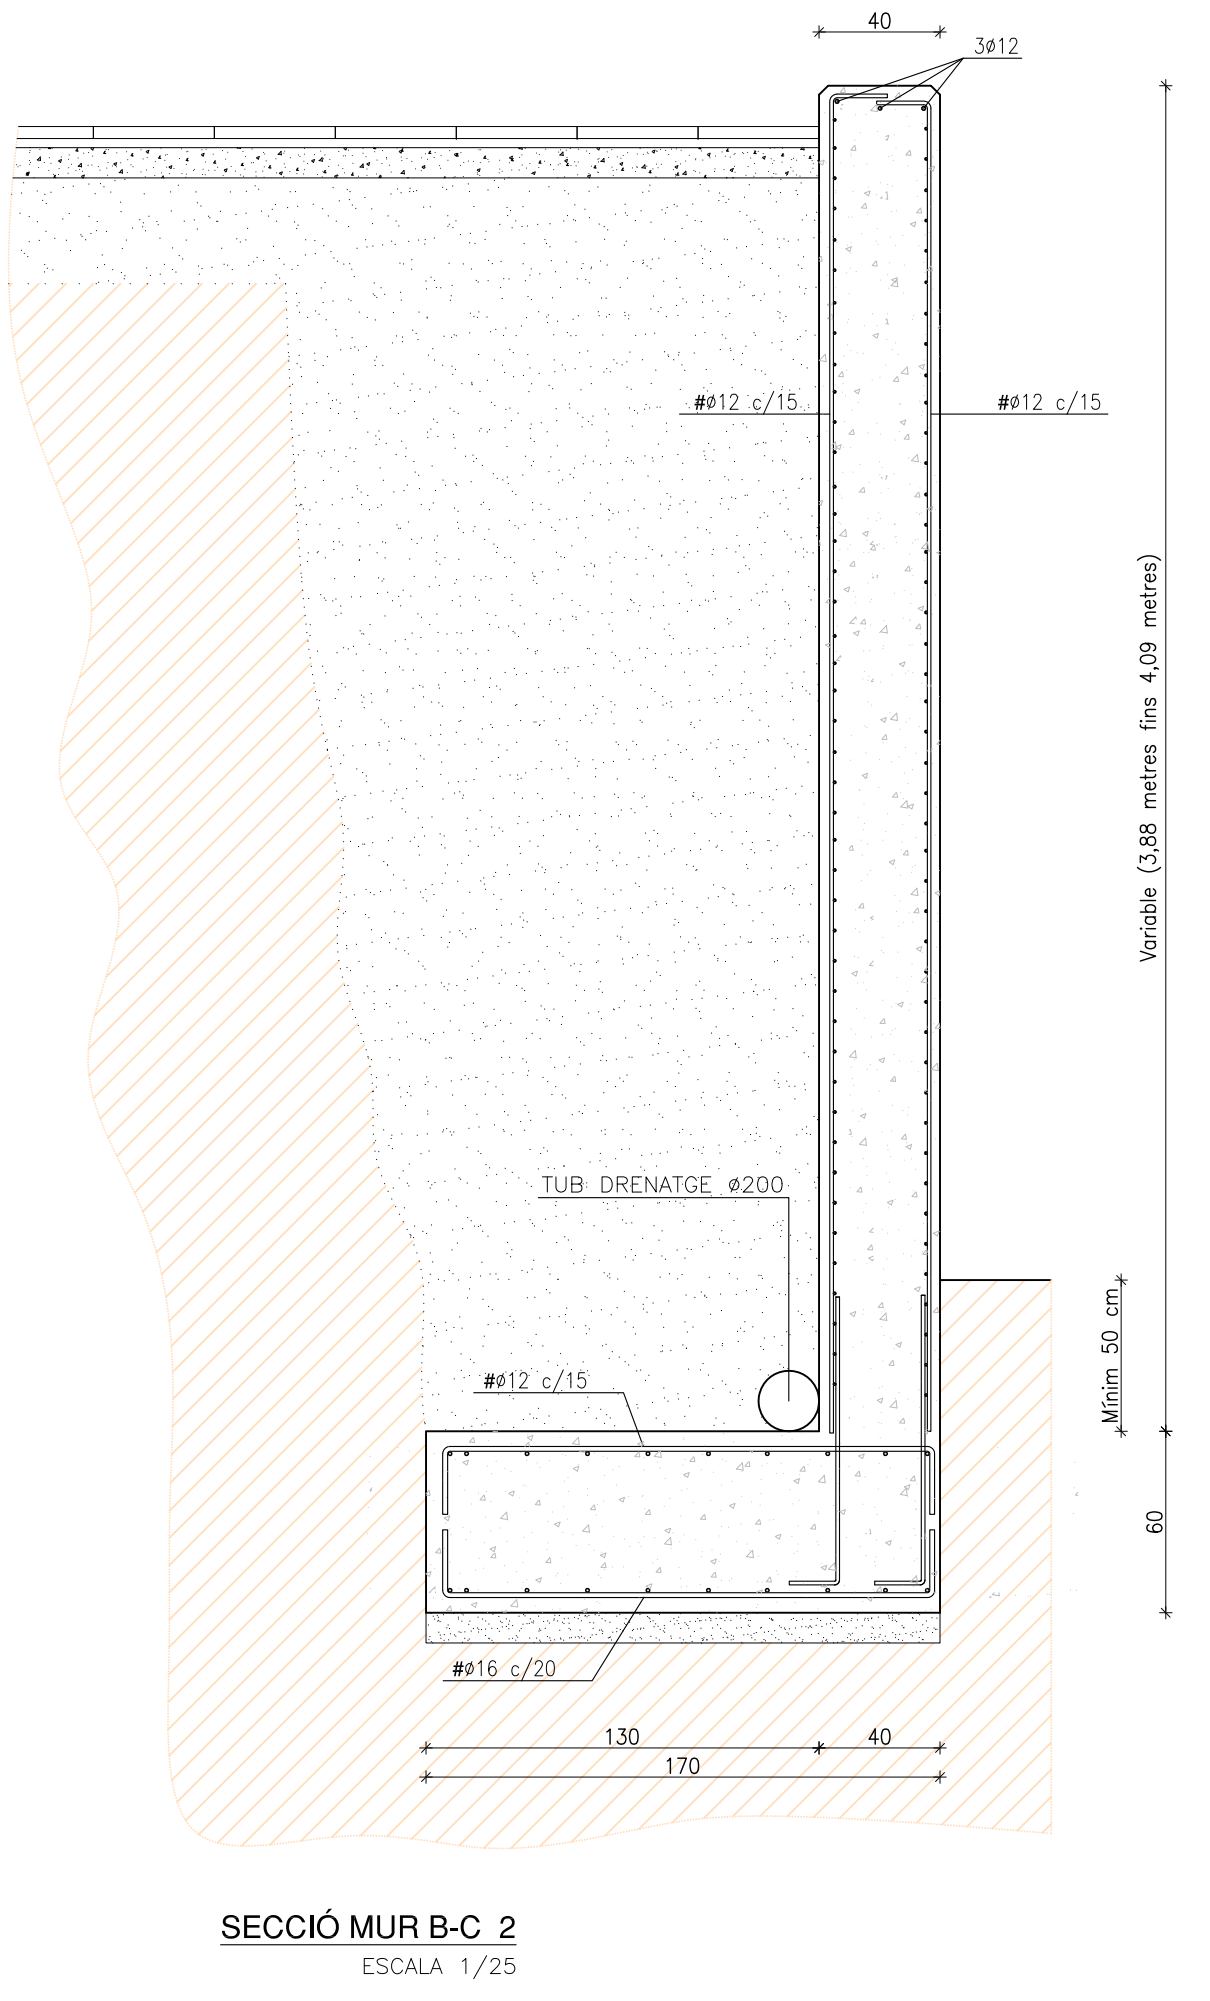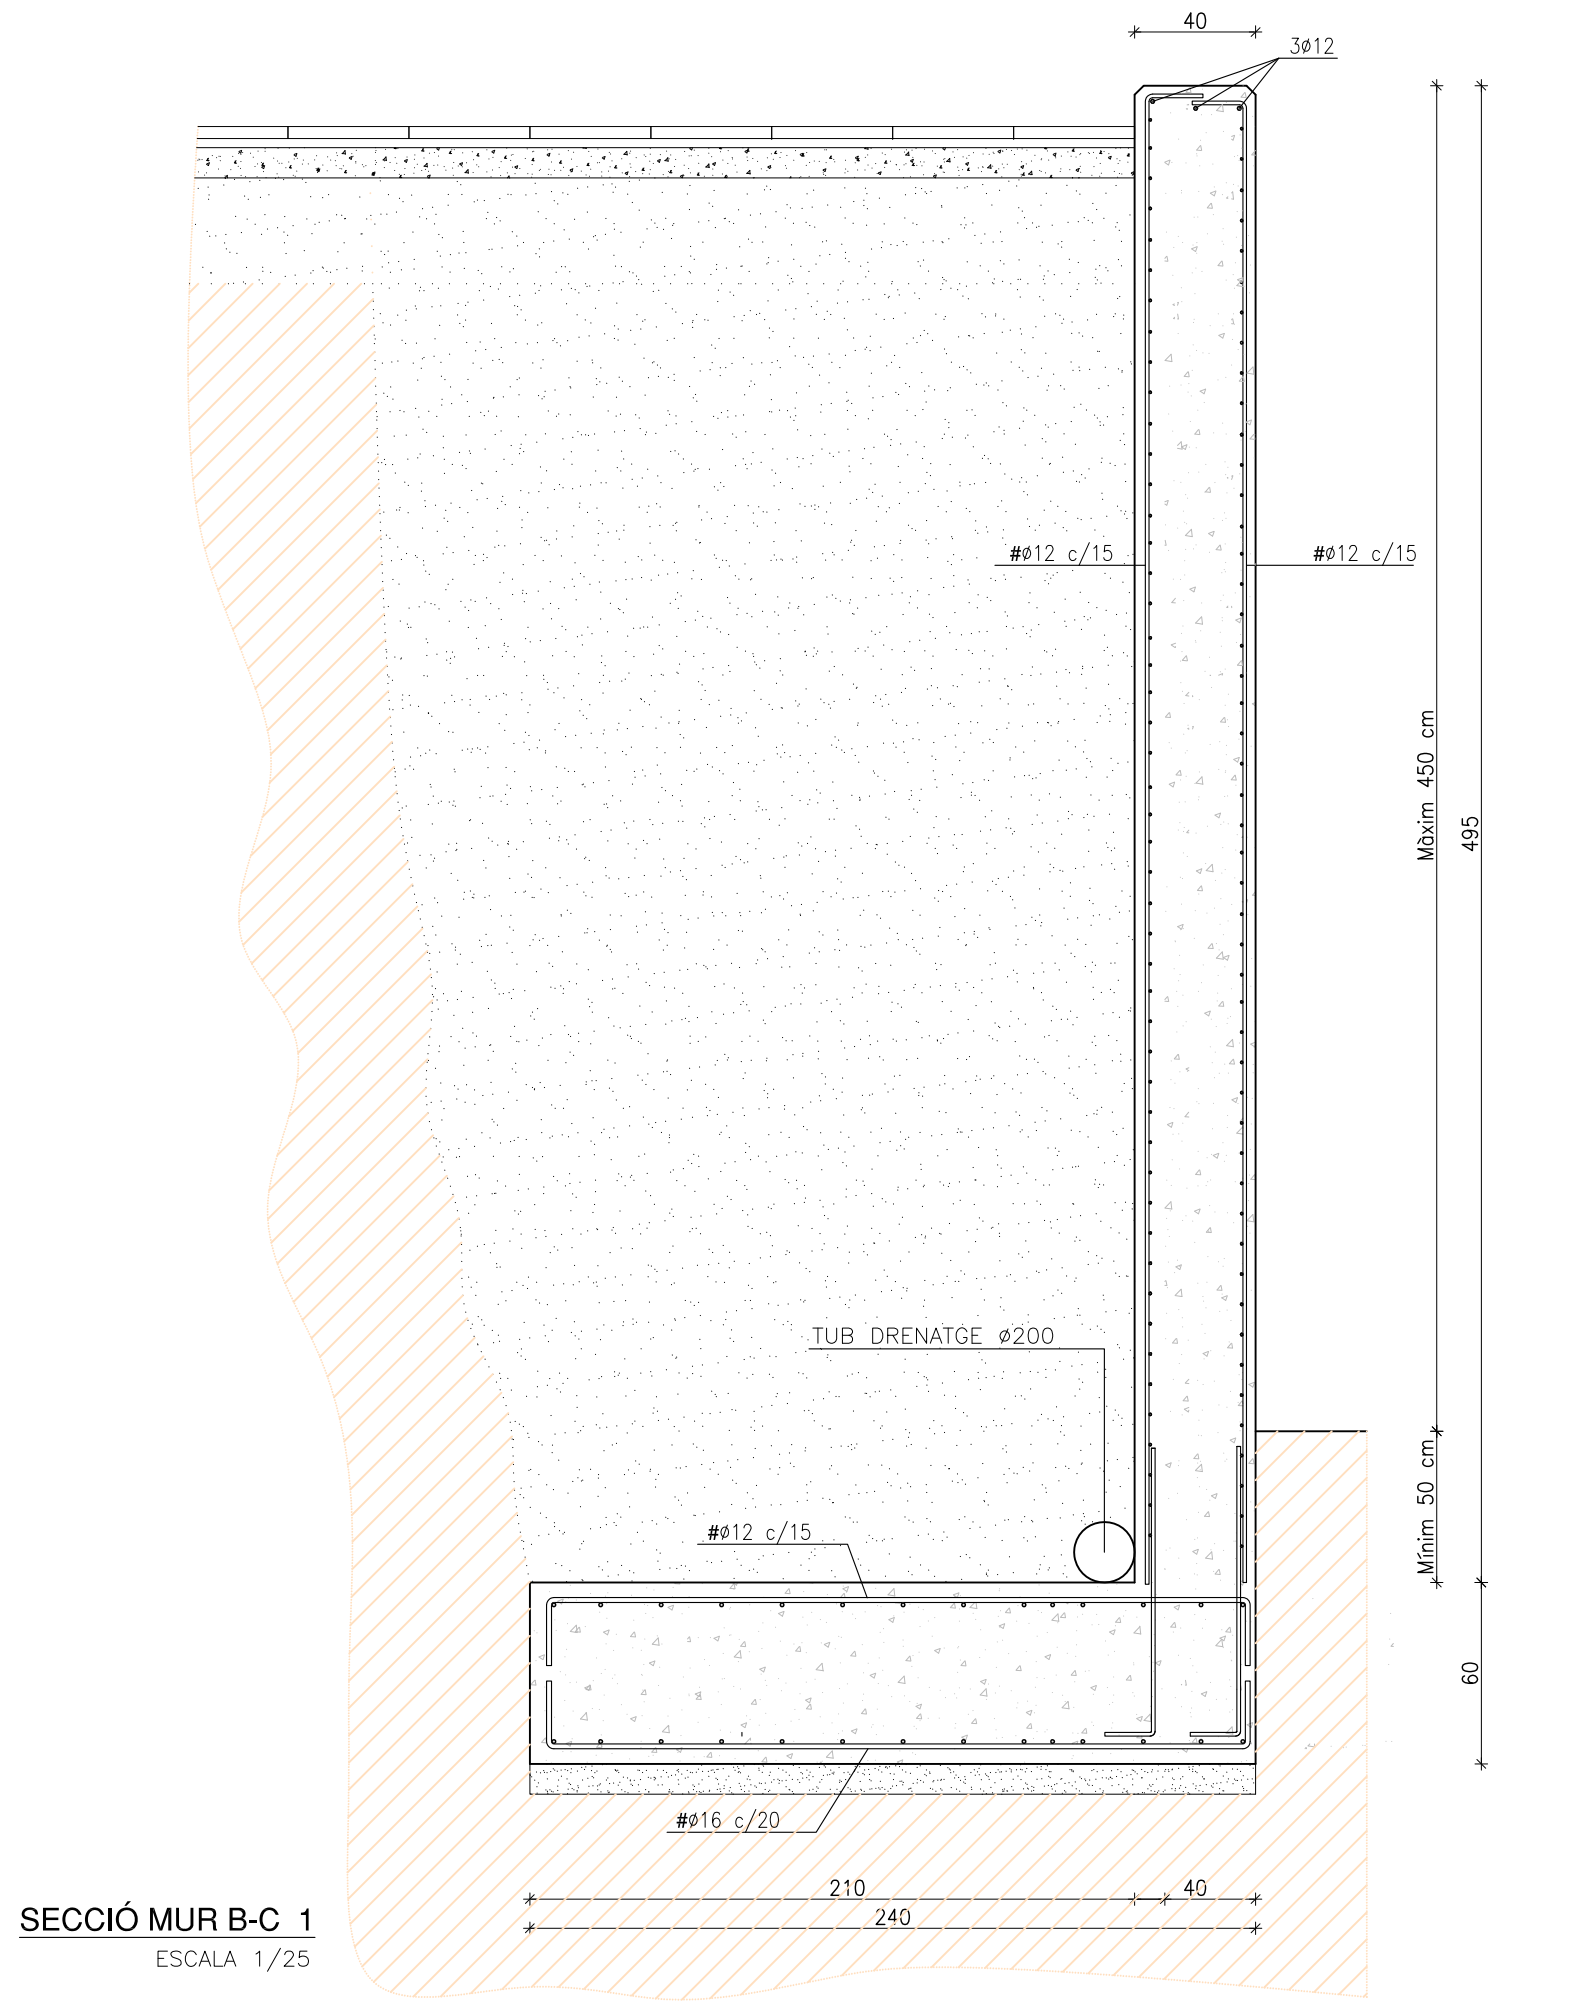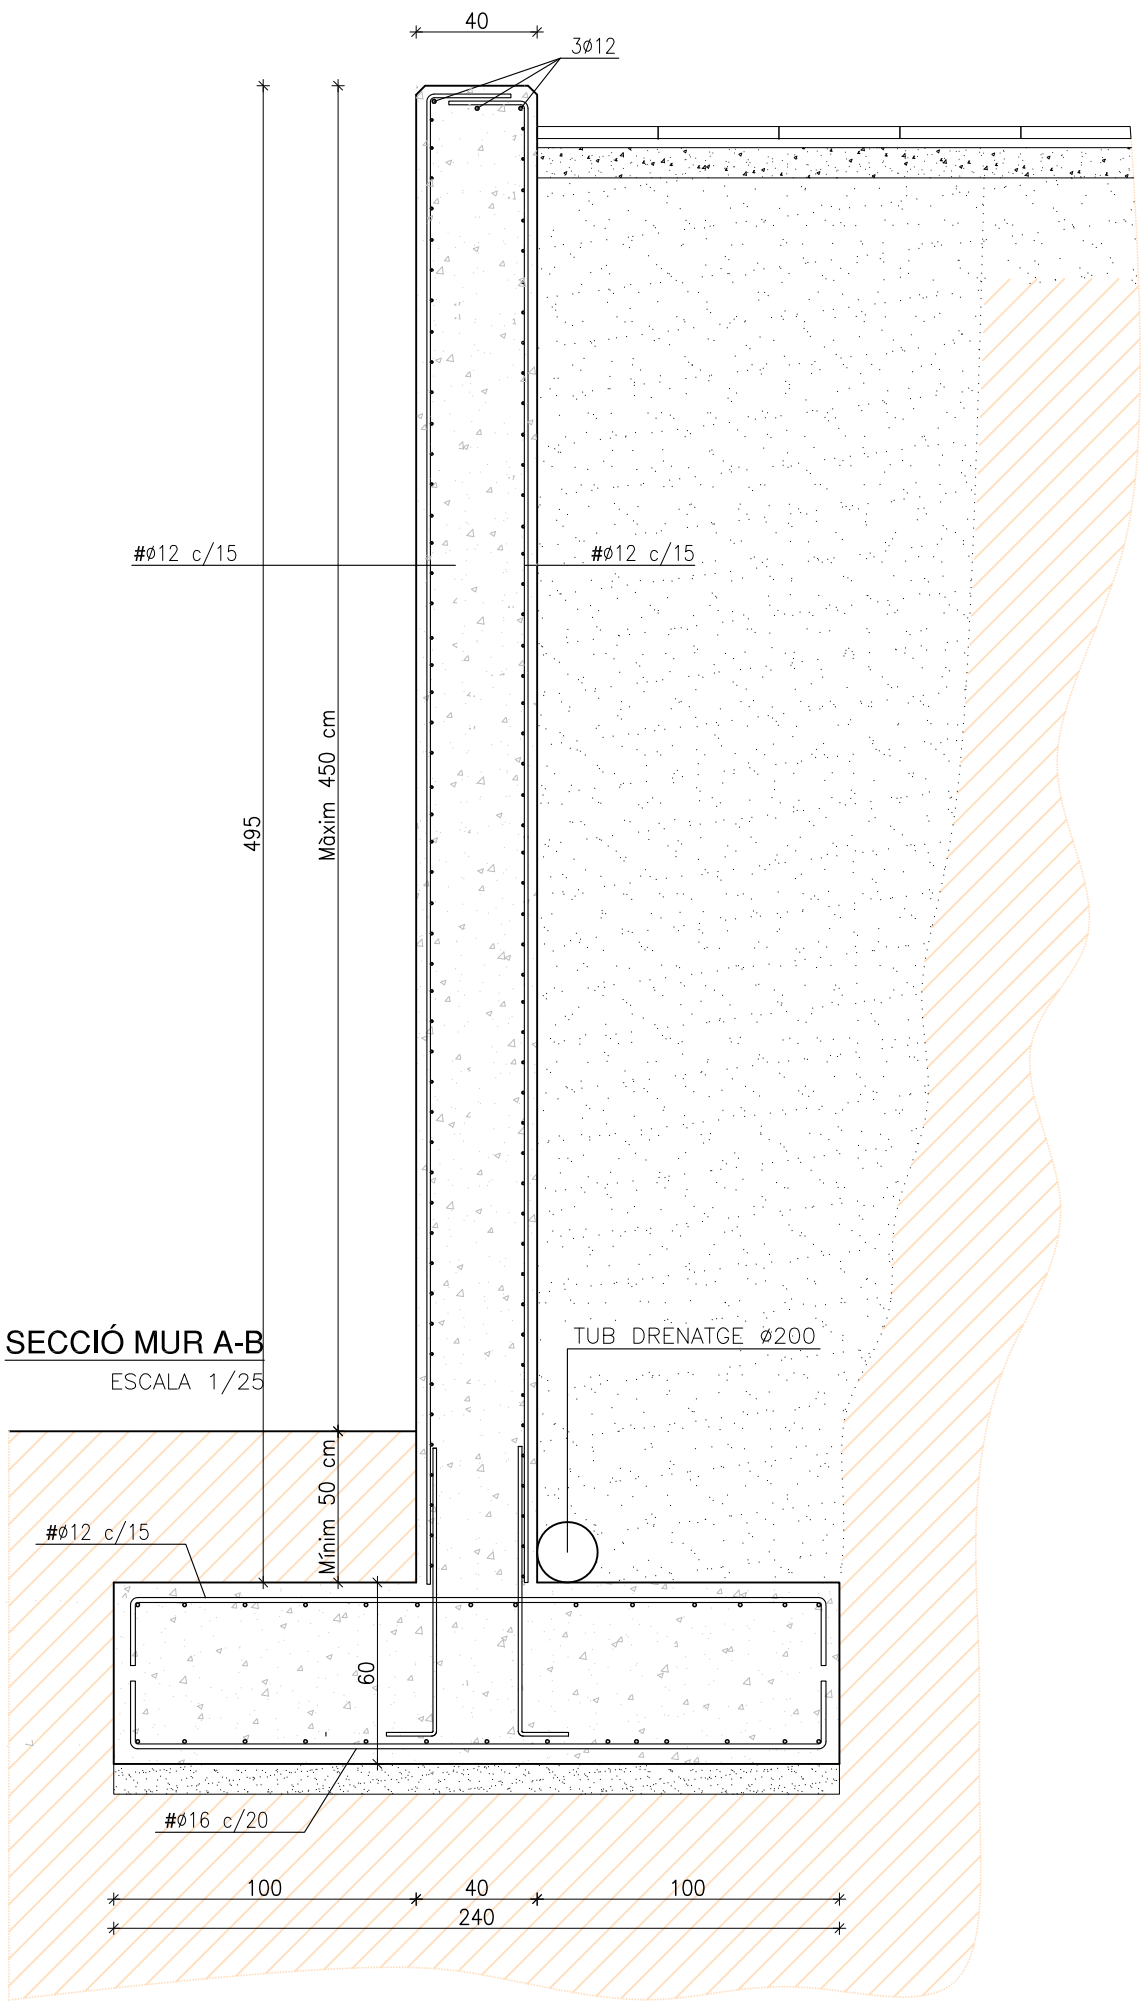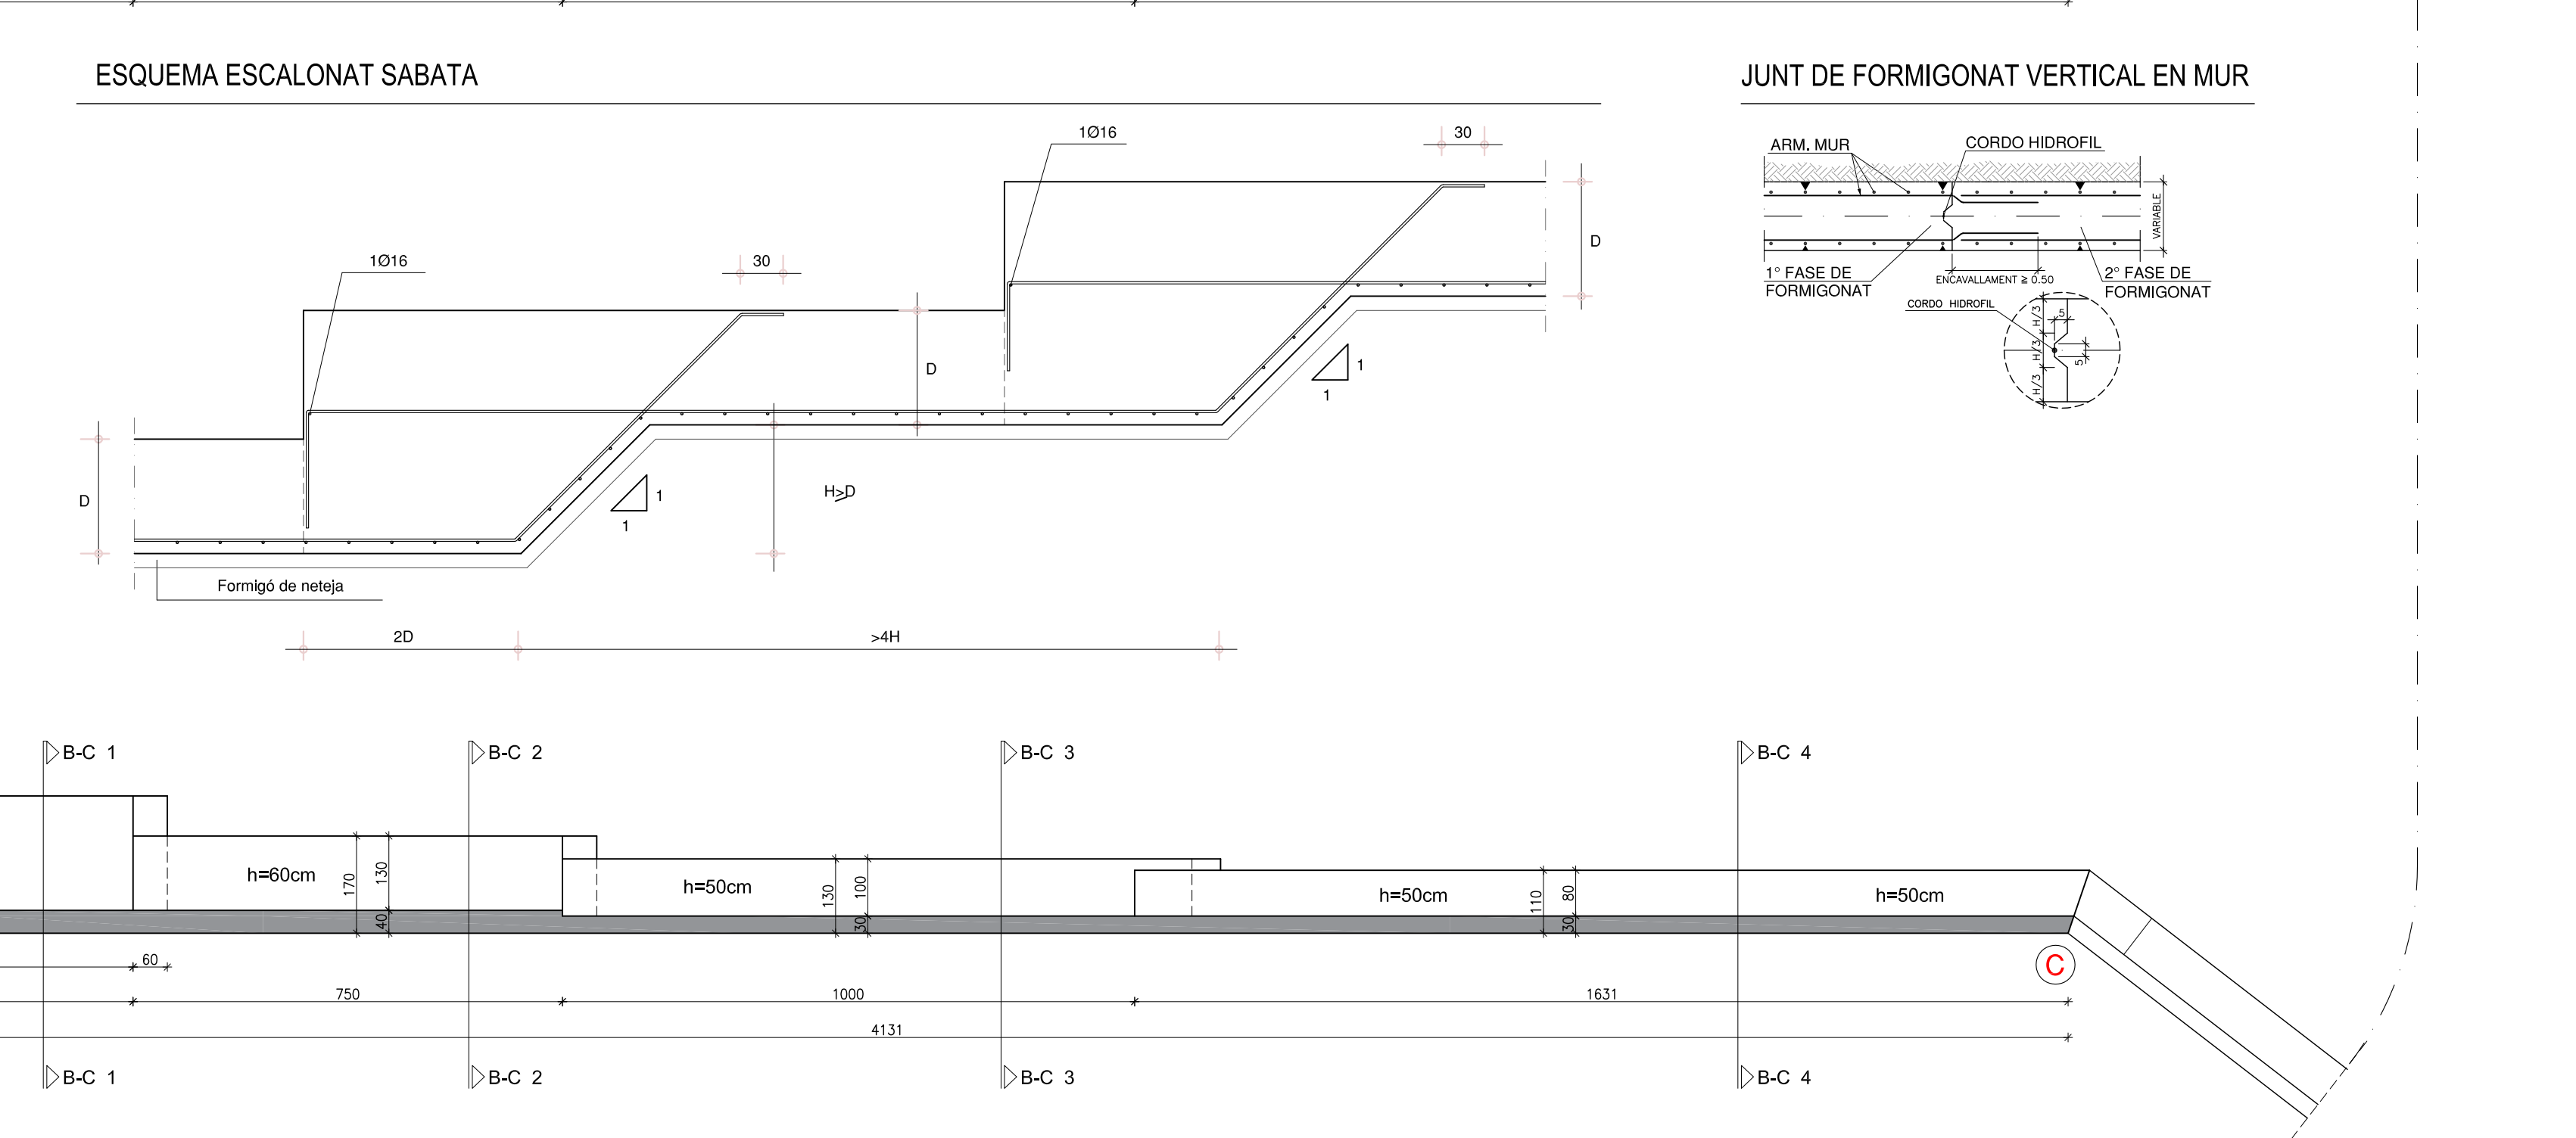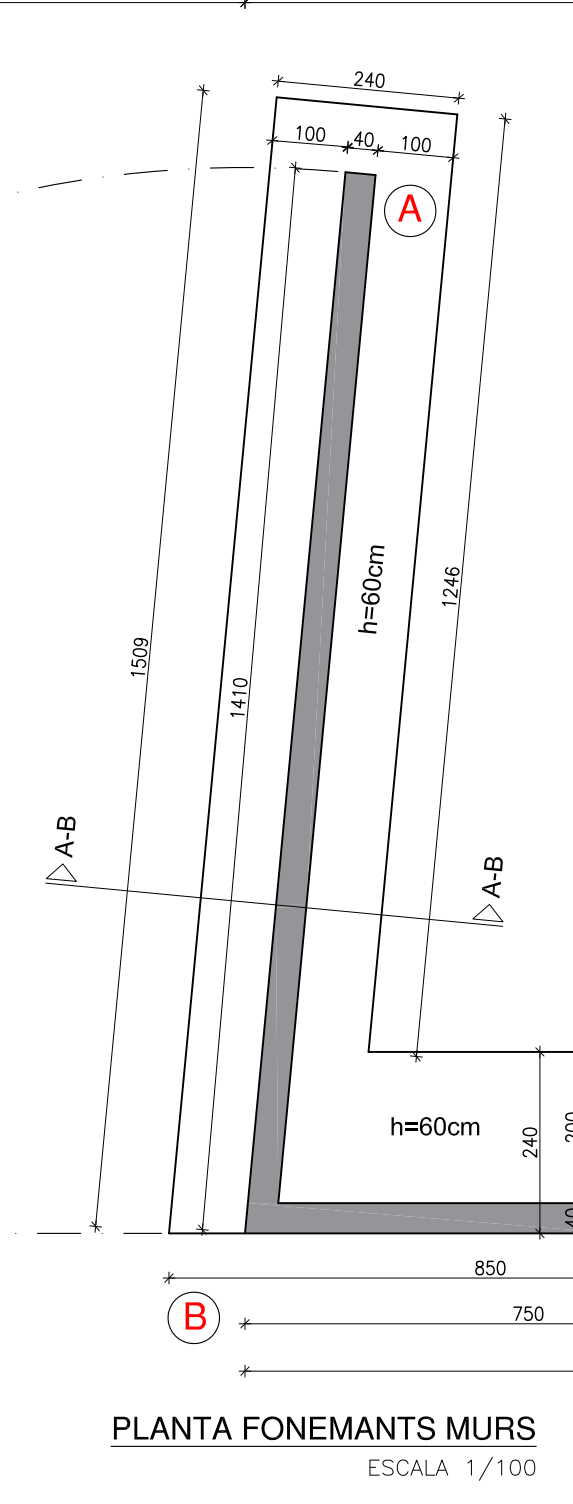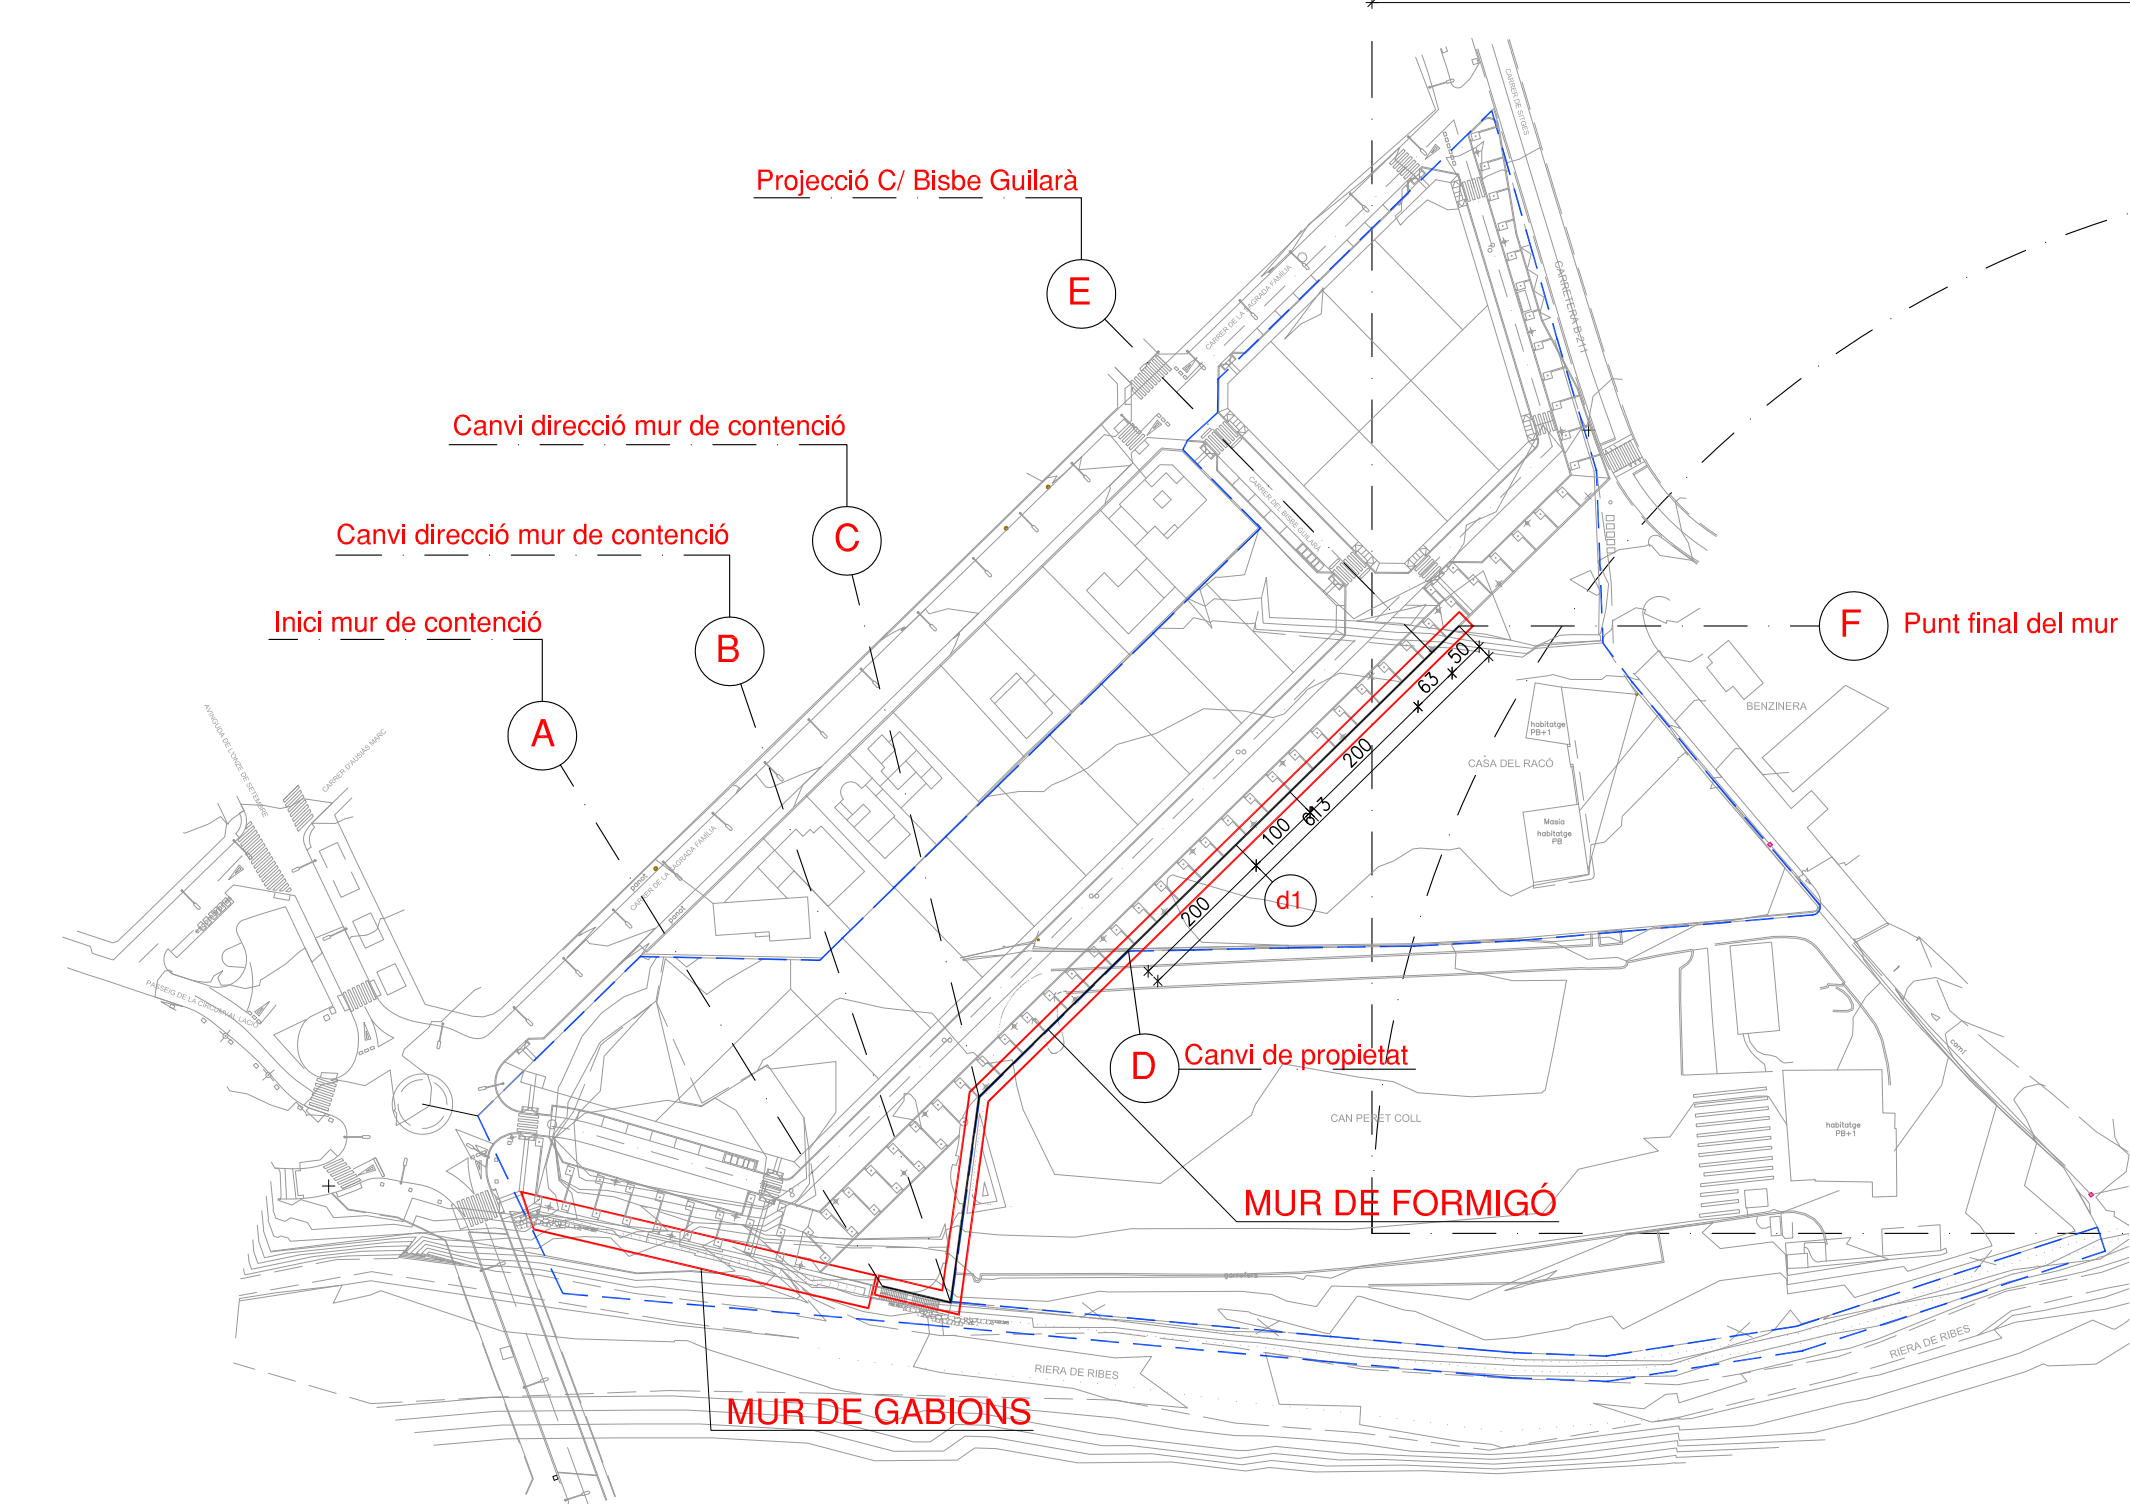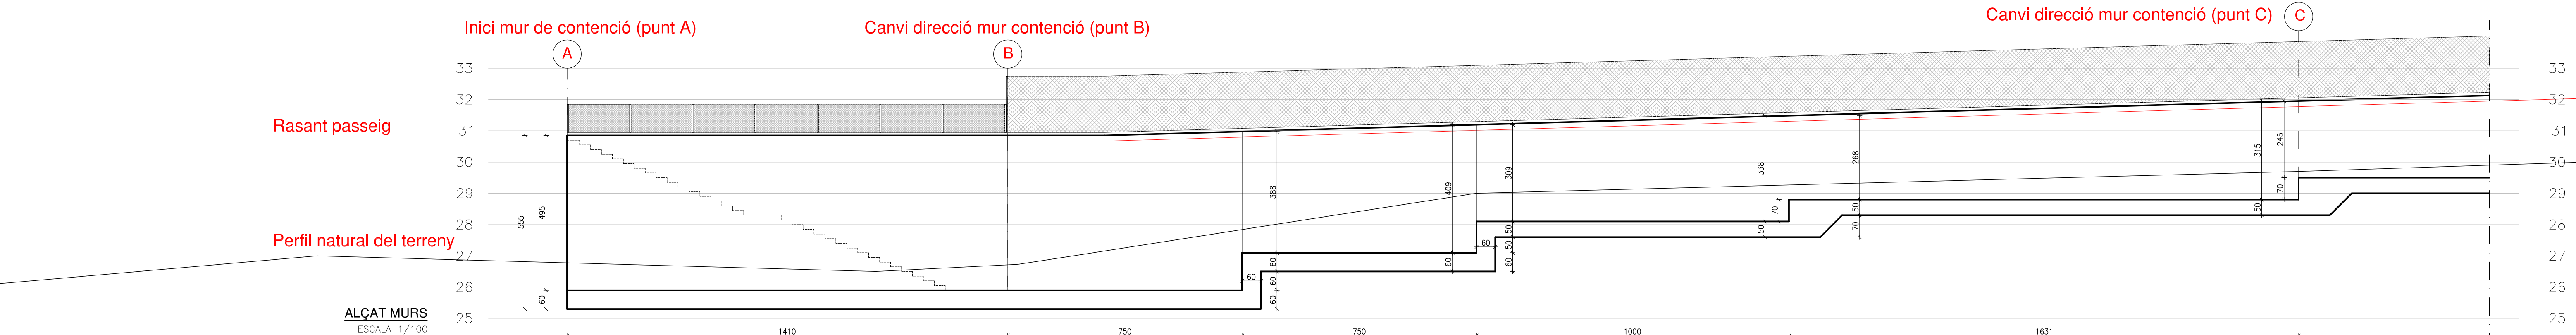

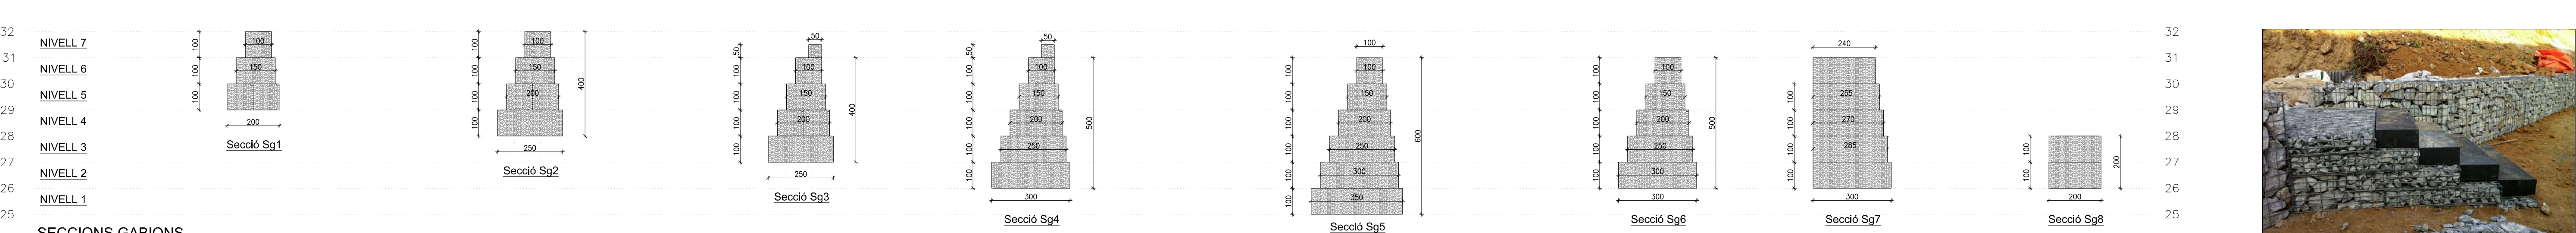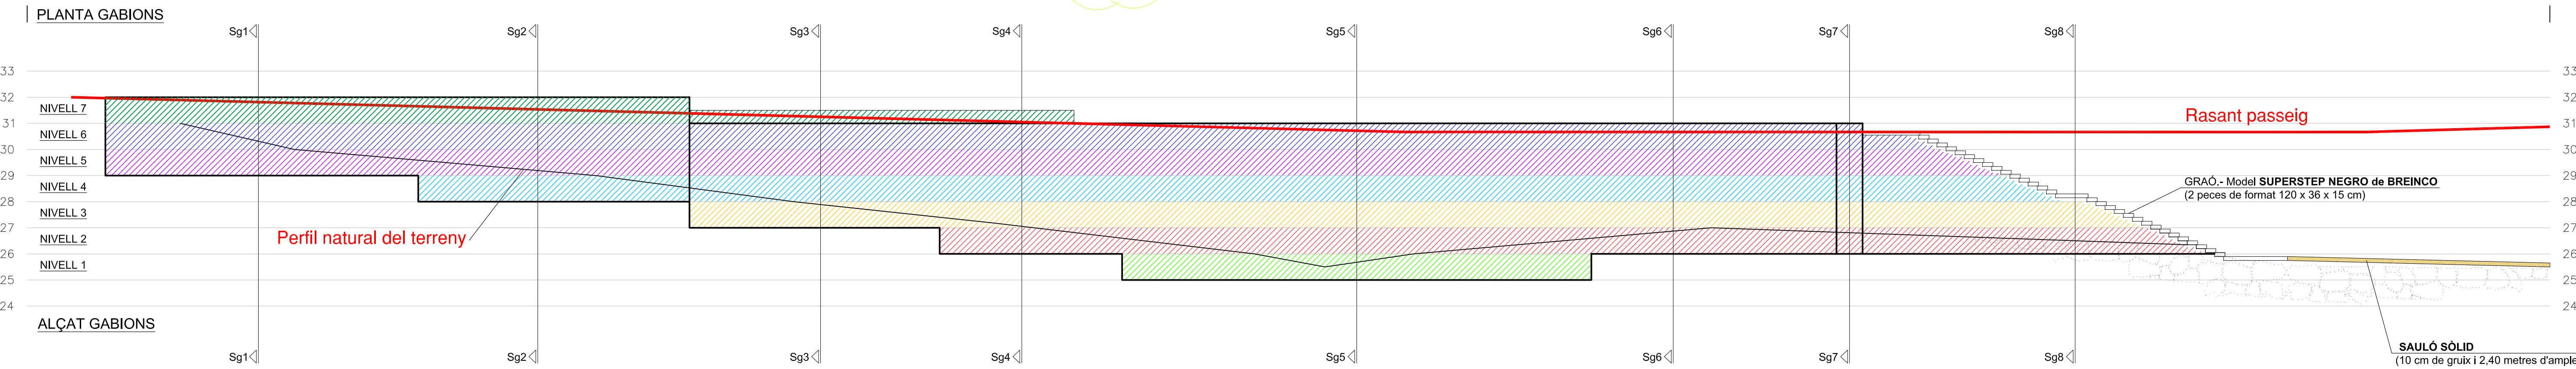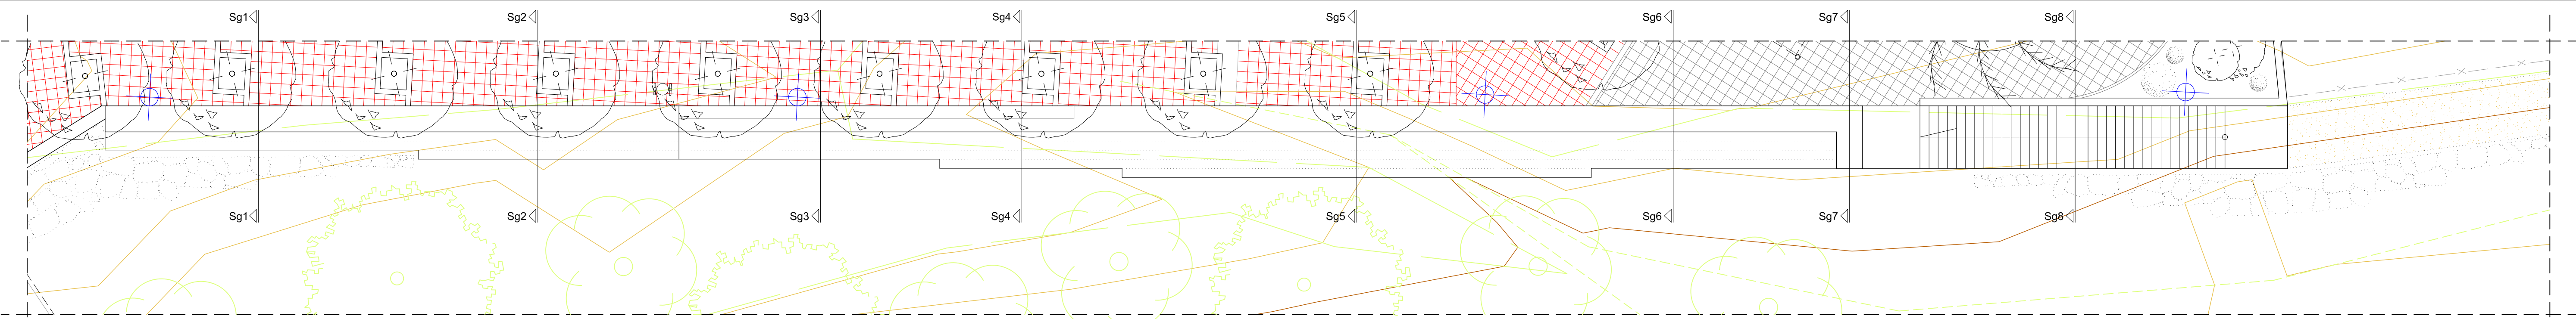

DETALL (imatge)
GRAONS ESCALA / GABIONS

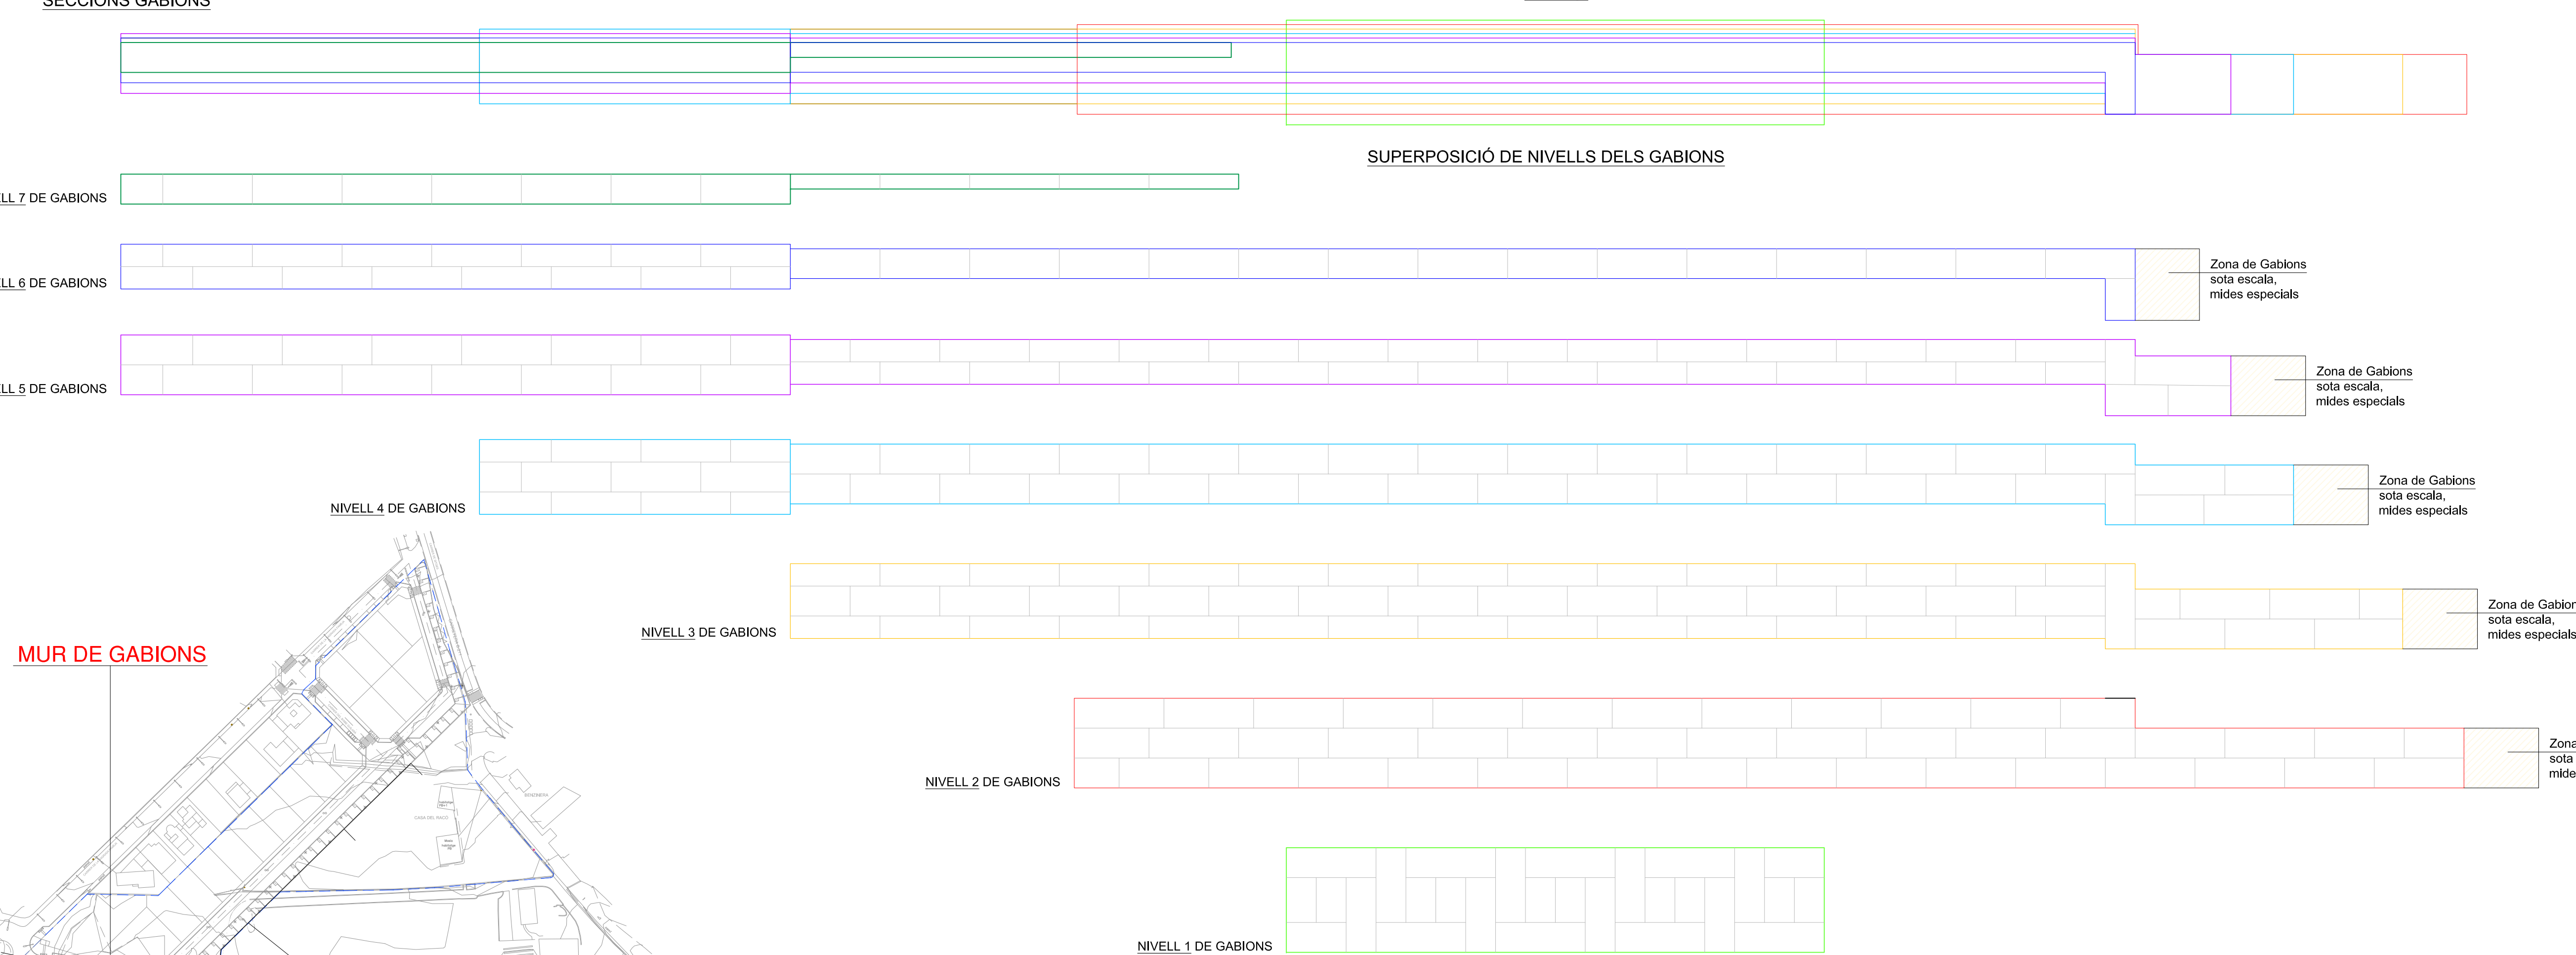

MUR DE GABIONS

MUR DE FORMIGÓ

Nota / Observacions.- La distribució de gabions i les seves dimensions és orientativa i és una propost en fase de projecte. En fase d'execució del projecte d'urbanització es concretaran aquest extrems amb l'empresa constructora encarregada de la seva realització.

- XARXA PROPOSADA DE RECOLLIDA D'AIGÜES RESIDUALS
- CONNEXIÓ A XARXA EXISTENT
- PF- Nº
- XARXA EXISTENT D'AIGÜES RESIDUALS
- POU EXISTENT D'AIGÜES RESIDUALS

ÀMBIT DE LA U.A. 23, Superfície= 22.086 m²

ARQUITECTE: JAVIER HERRANZ VILLALBA

PROMOTOR: JUNTA DE COMPENSACIÓ UA-23

PROJECTE D'URBANITZACIÓ DE LA U.A. - 23, Sant Pere de Ribes (BARCELONA)

Unitat d'Actuació 23, "Racó del Carme" - Sant Pere de Ribes


Ref.- UA - 23 S.P.R.

XARXA SANEJAMENT AIGÜES FECALS


ESCALES DIN-A1.- 1/500 DIN-A3.- 1/1000

12


JUNY 2020

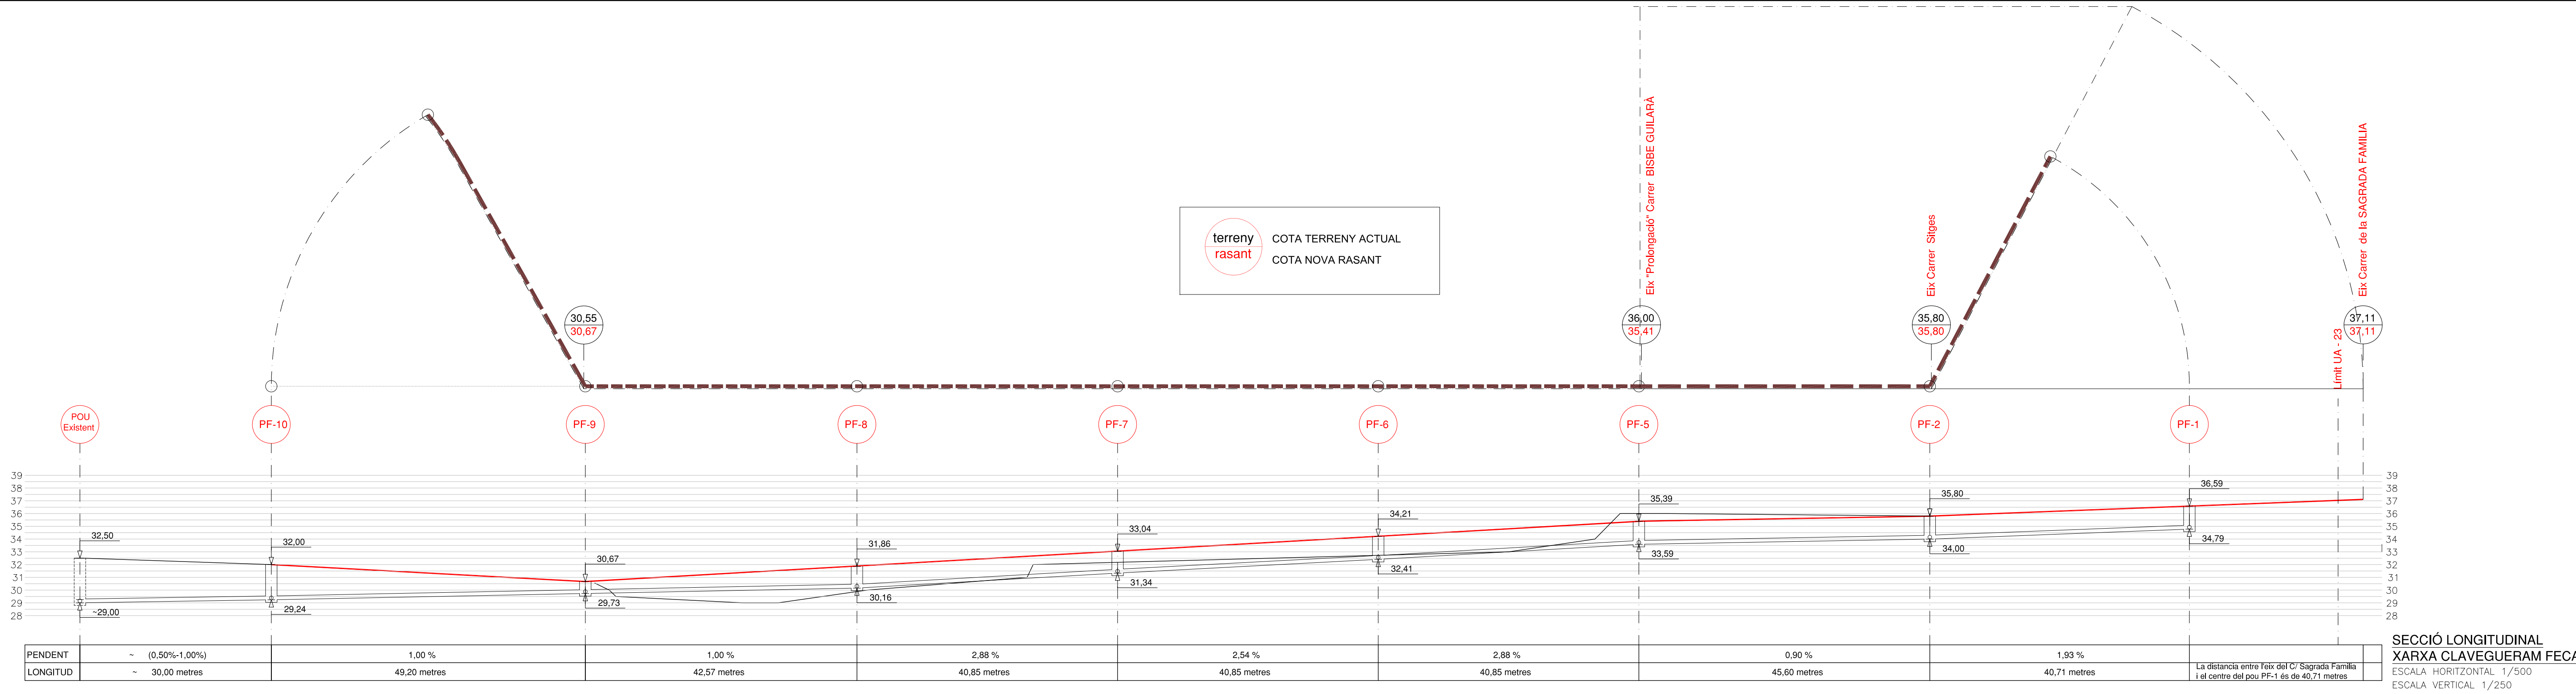

SECCIÓ LONGITUDINAL
XARXA CLAVEGUERAM FECALS
ESCALA HORIZONTAL 1/500
ESCALA VERTICAL 1/250

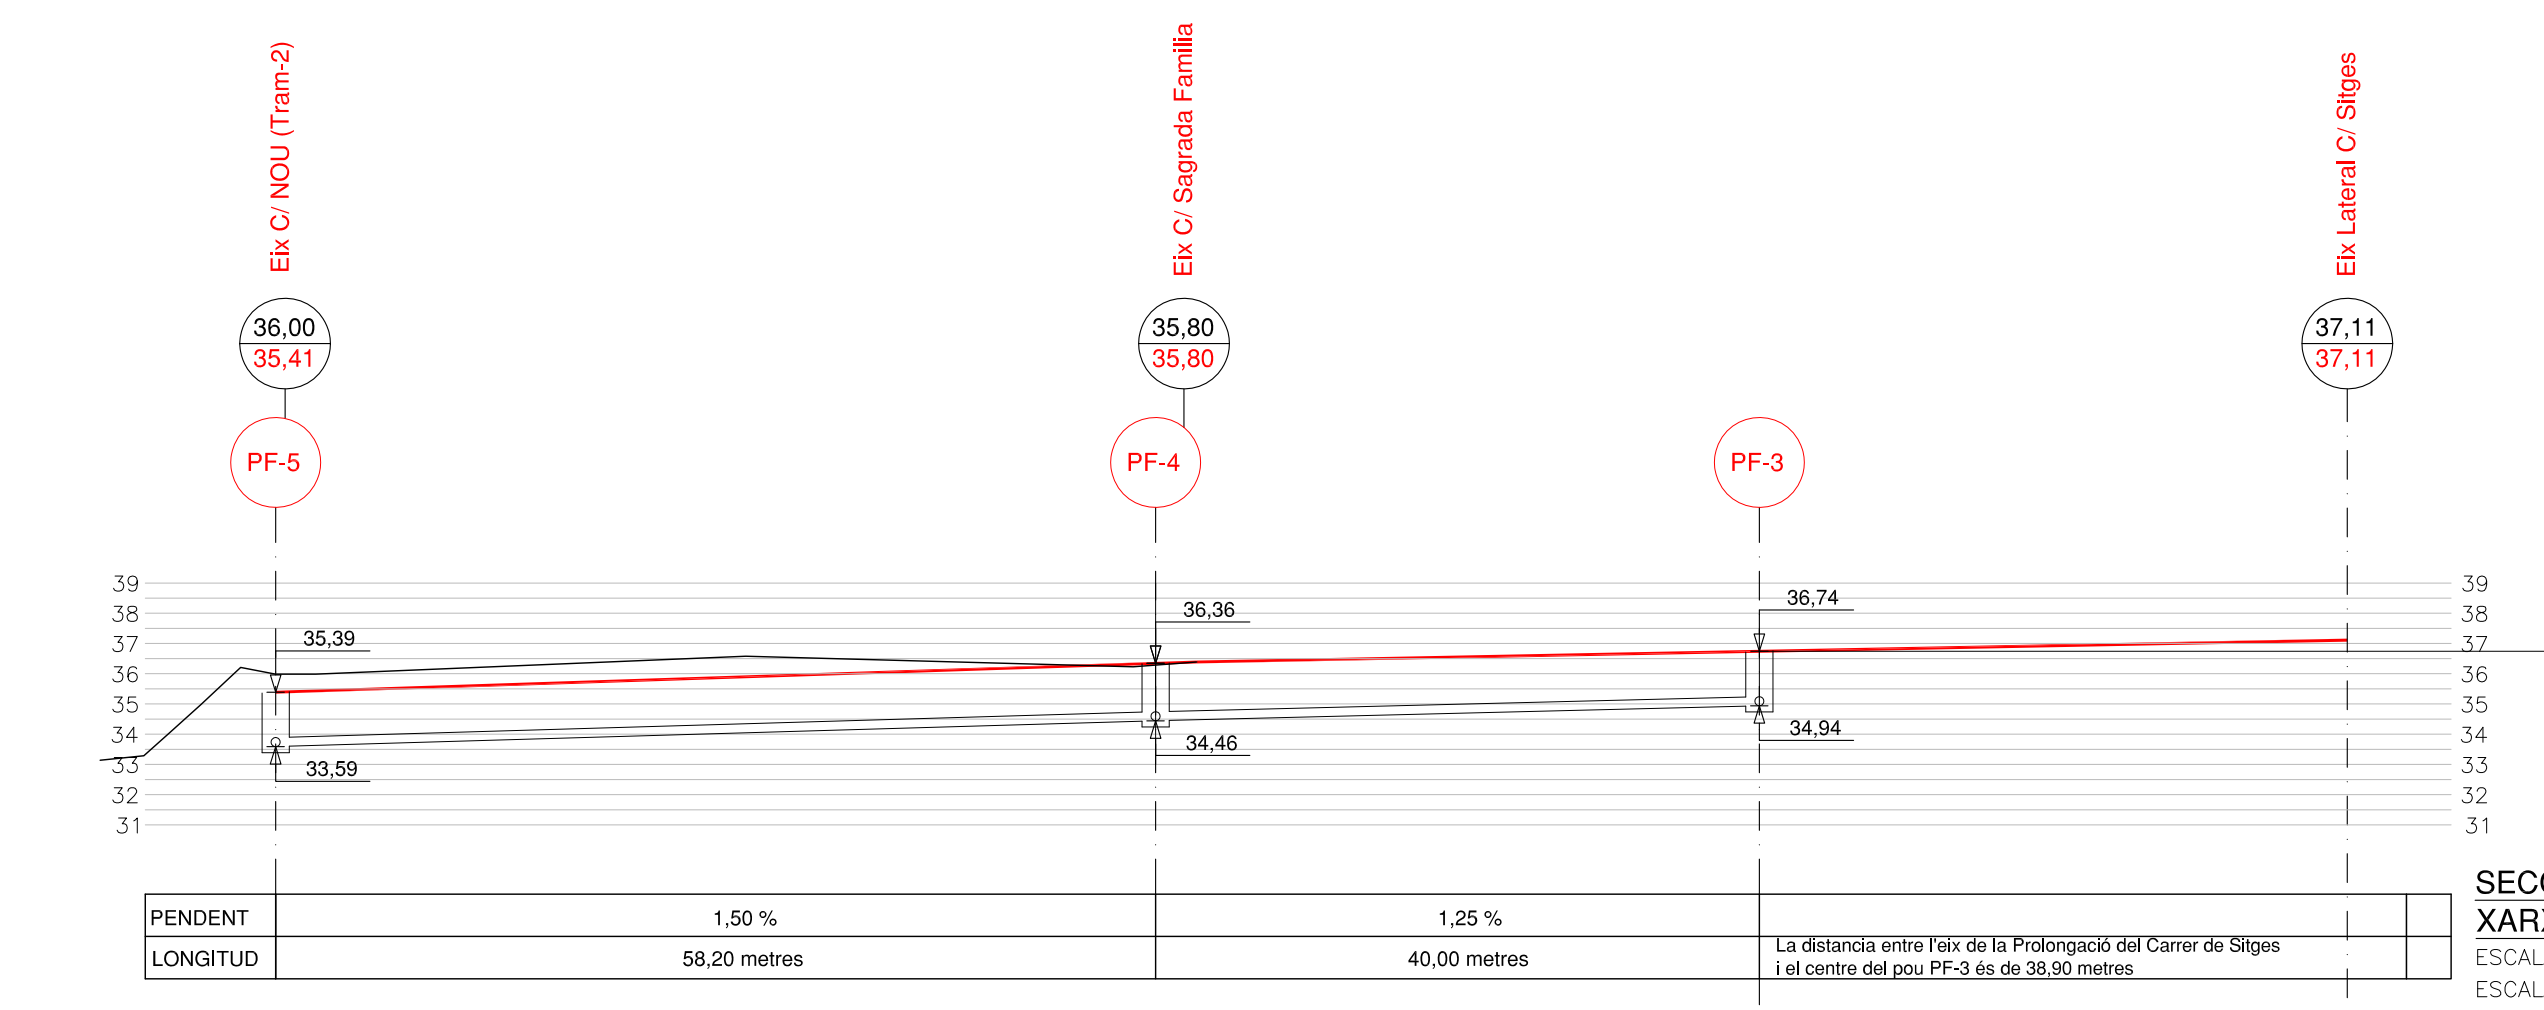



SECCIÓ LONGITUDINAL
XARXA CLAVEGUERAM FECALS
ESCALA HORIZONTAL 1/500
ESCALA VERTICAL 1/250

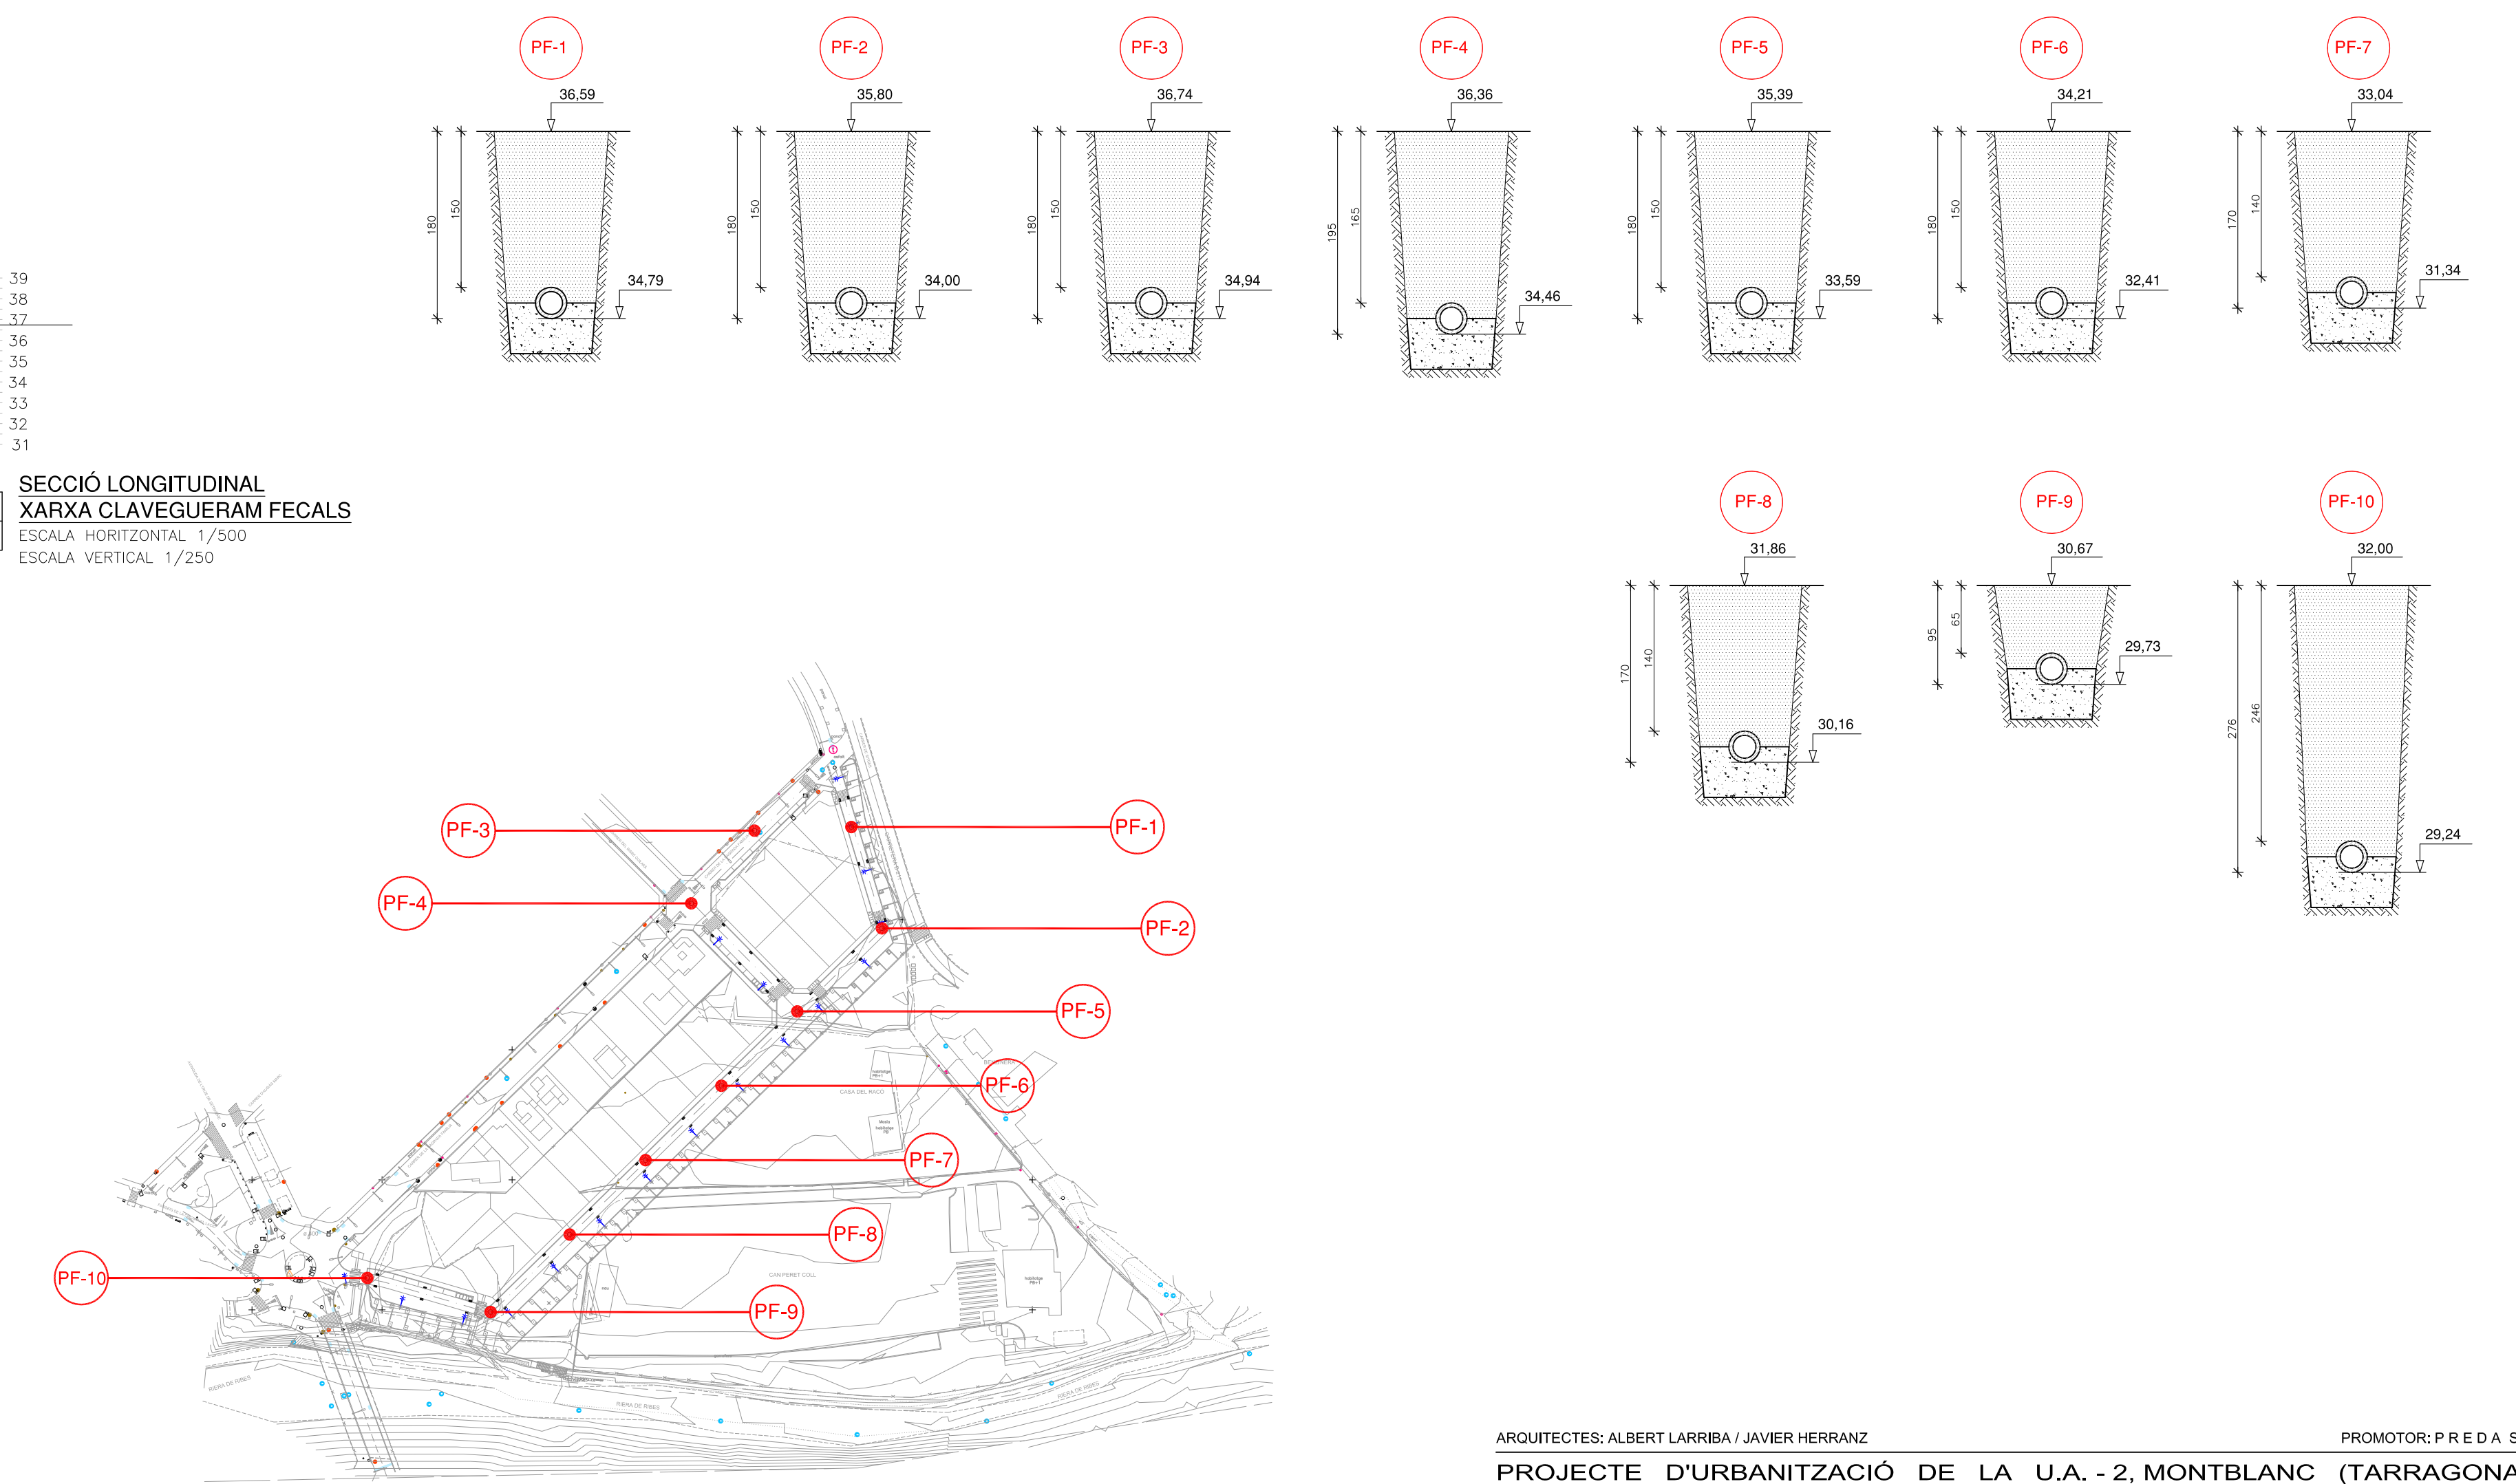


ÀMBIT DE LA U.A. 23, Superfície= 22.086 m²

- CONNEXIO A XARXA EXISTENT DE PLUVIALS
- XARXA RECOLLIDA D'AIGÜES PLUVIALS
- PP1 POU D'AIGÜES PLUVIALS
- EMBORNAL
- XARXA EXISTENT D'AIGÜES PLUVIALS


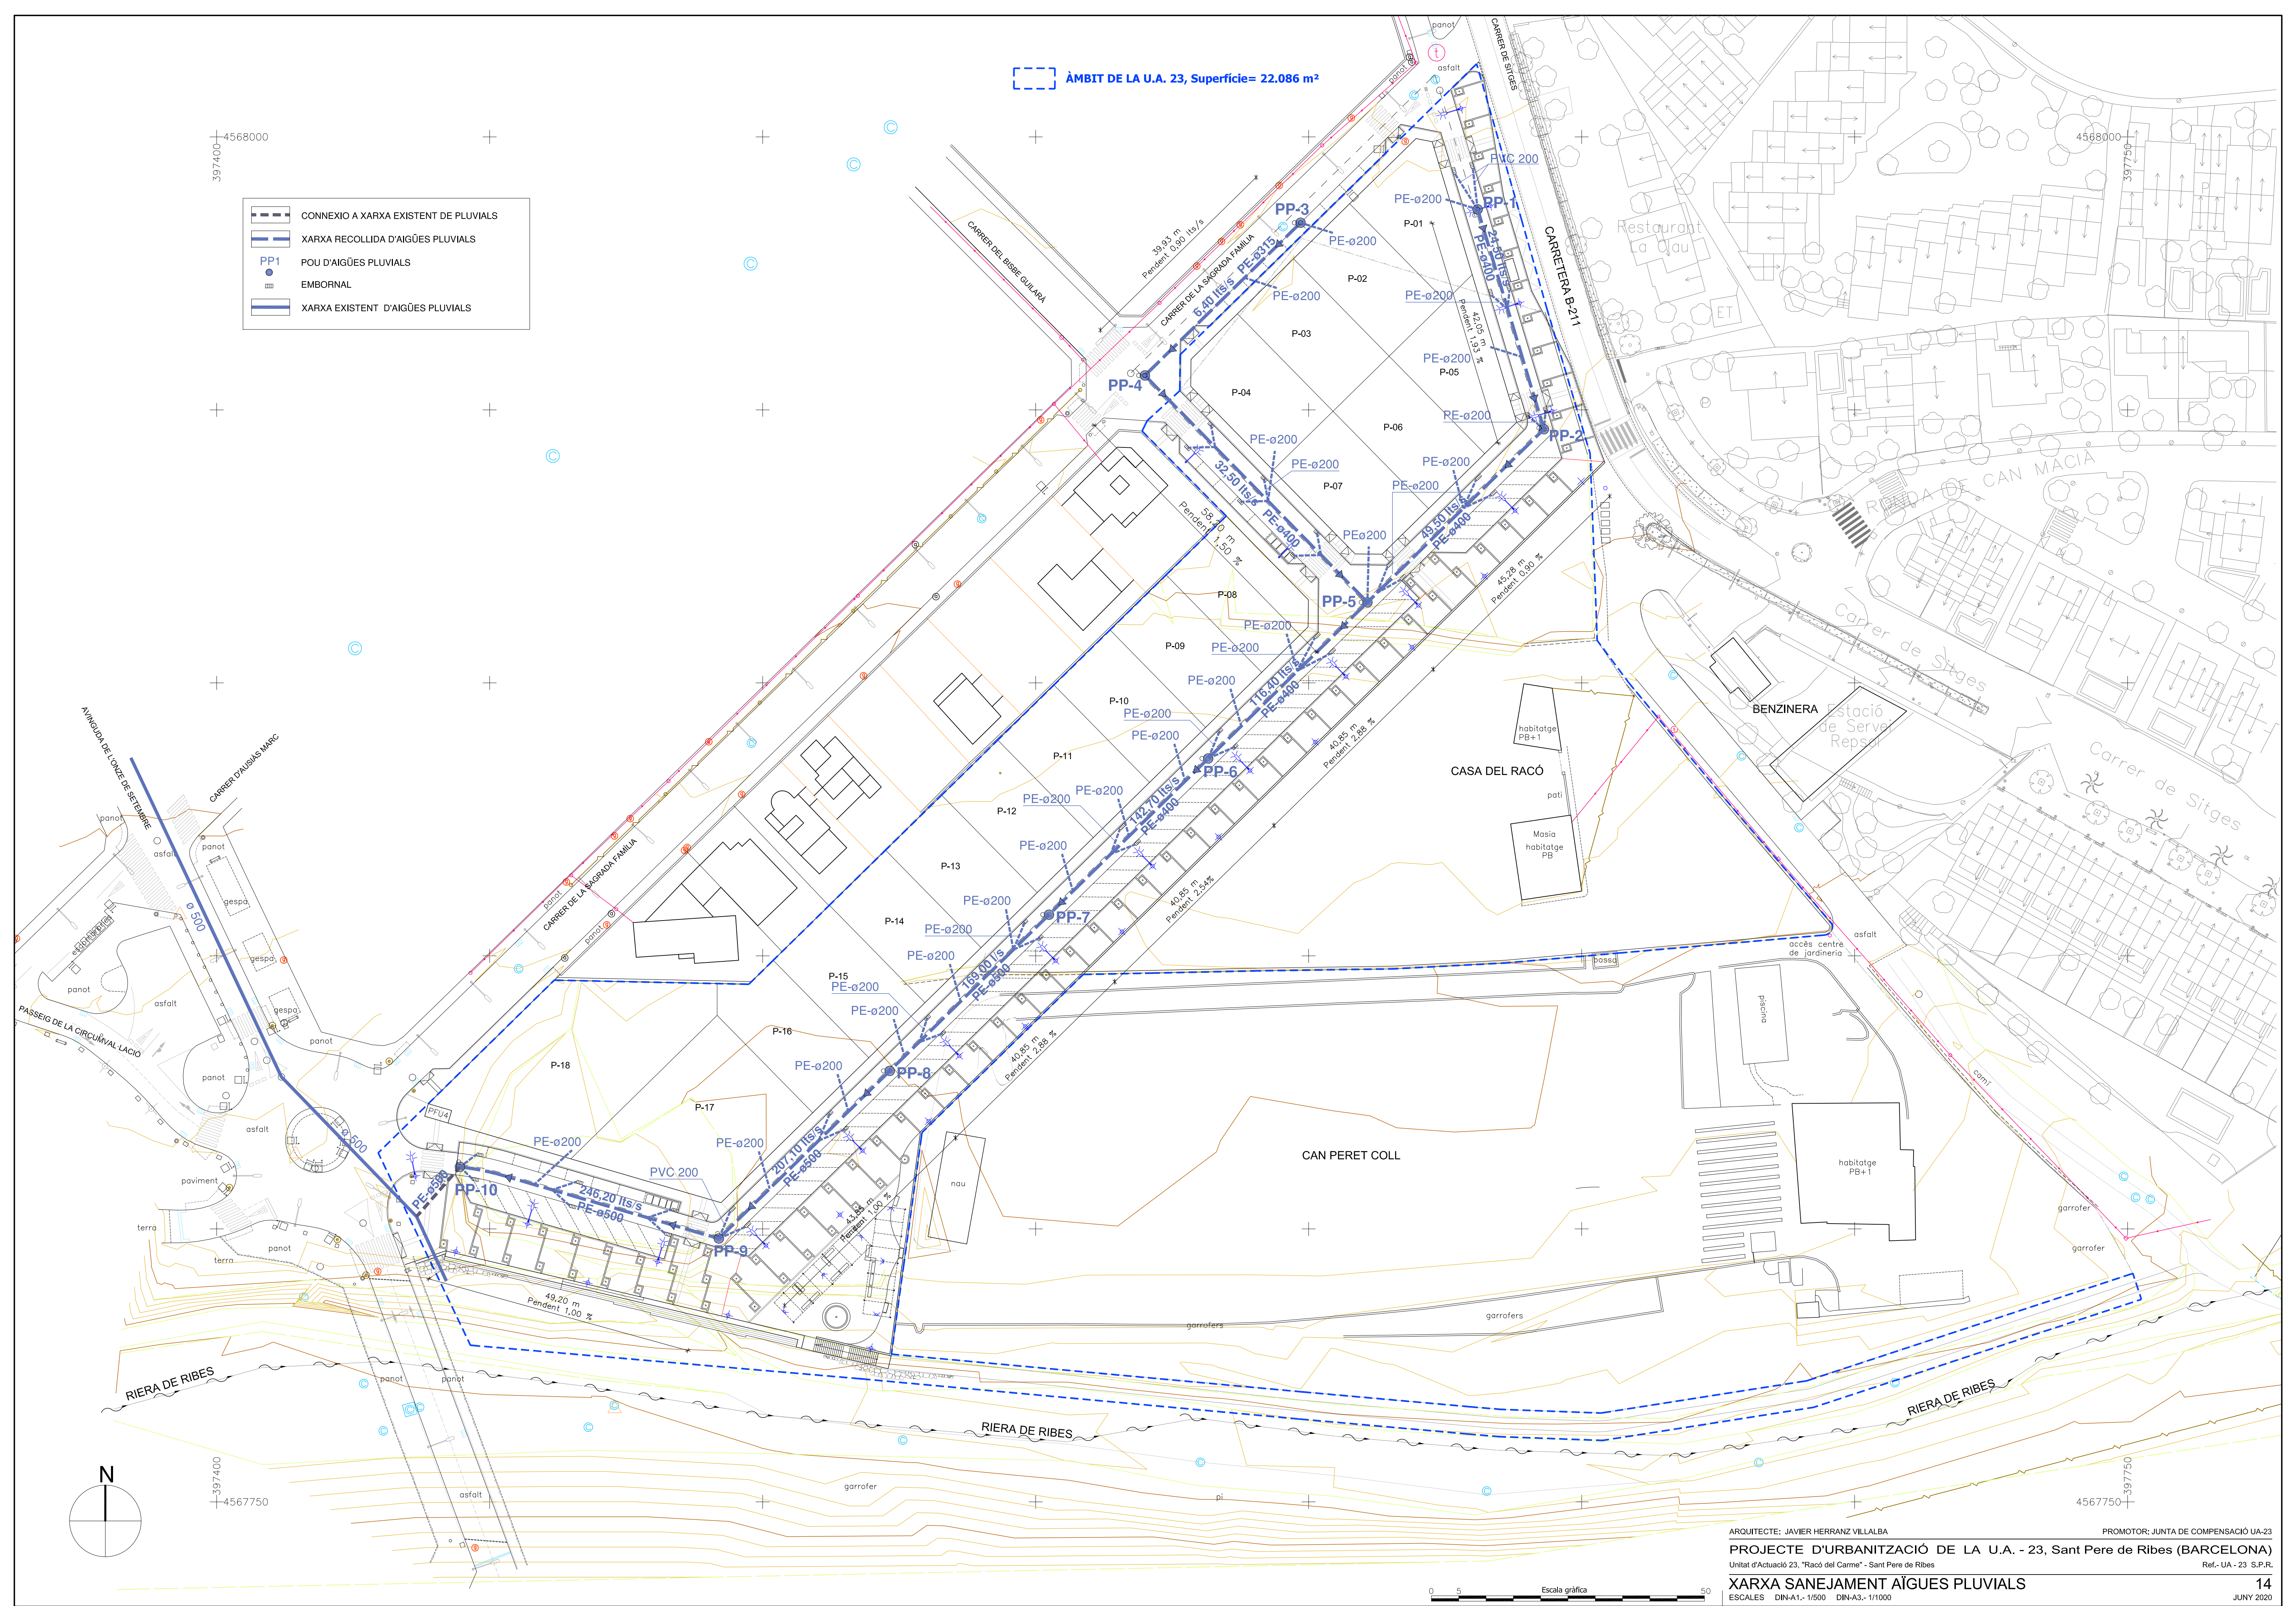


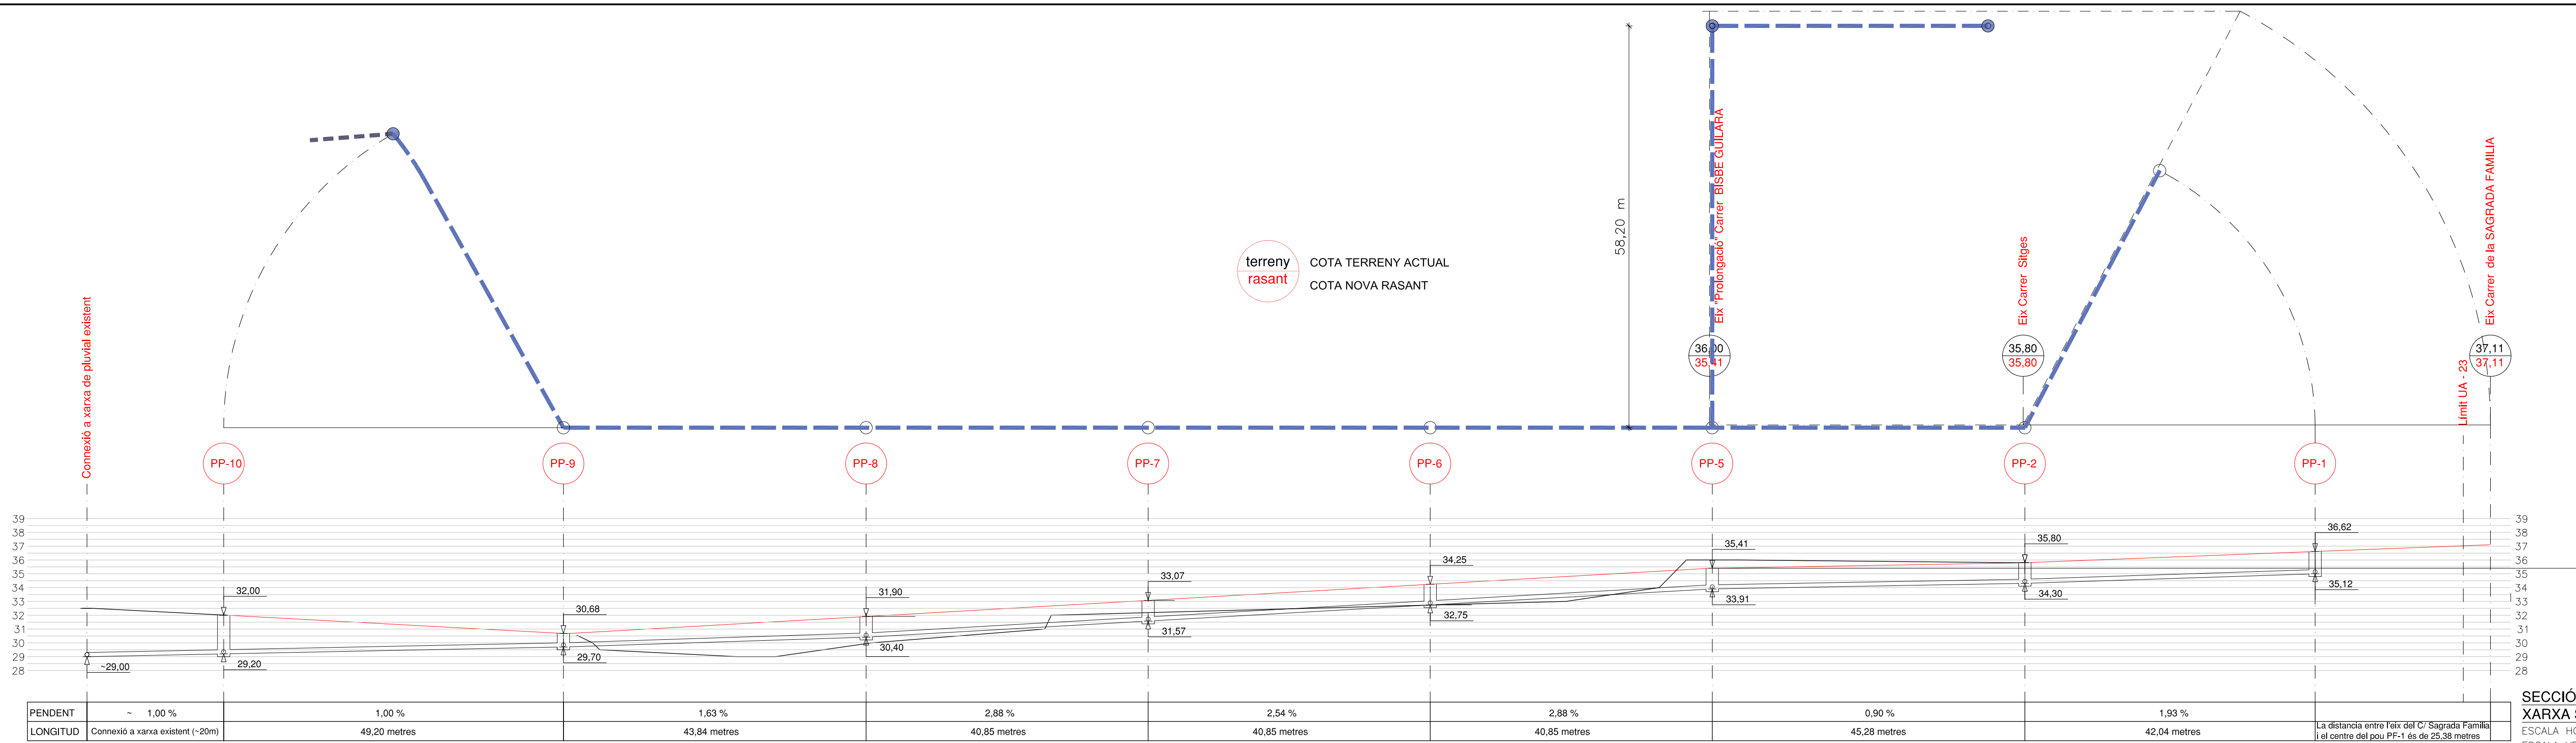


SECCIÓ LONGITUDINAL
XARXA SANEJAMENT PLUVIALS
ESCALA HORIZONTAL 1/500
ESCALA VERTICAL 1/250

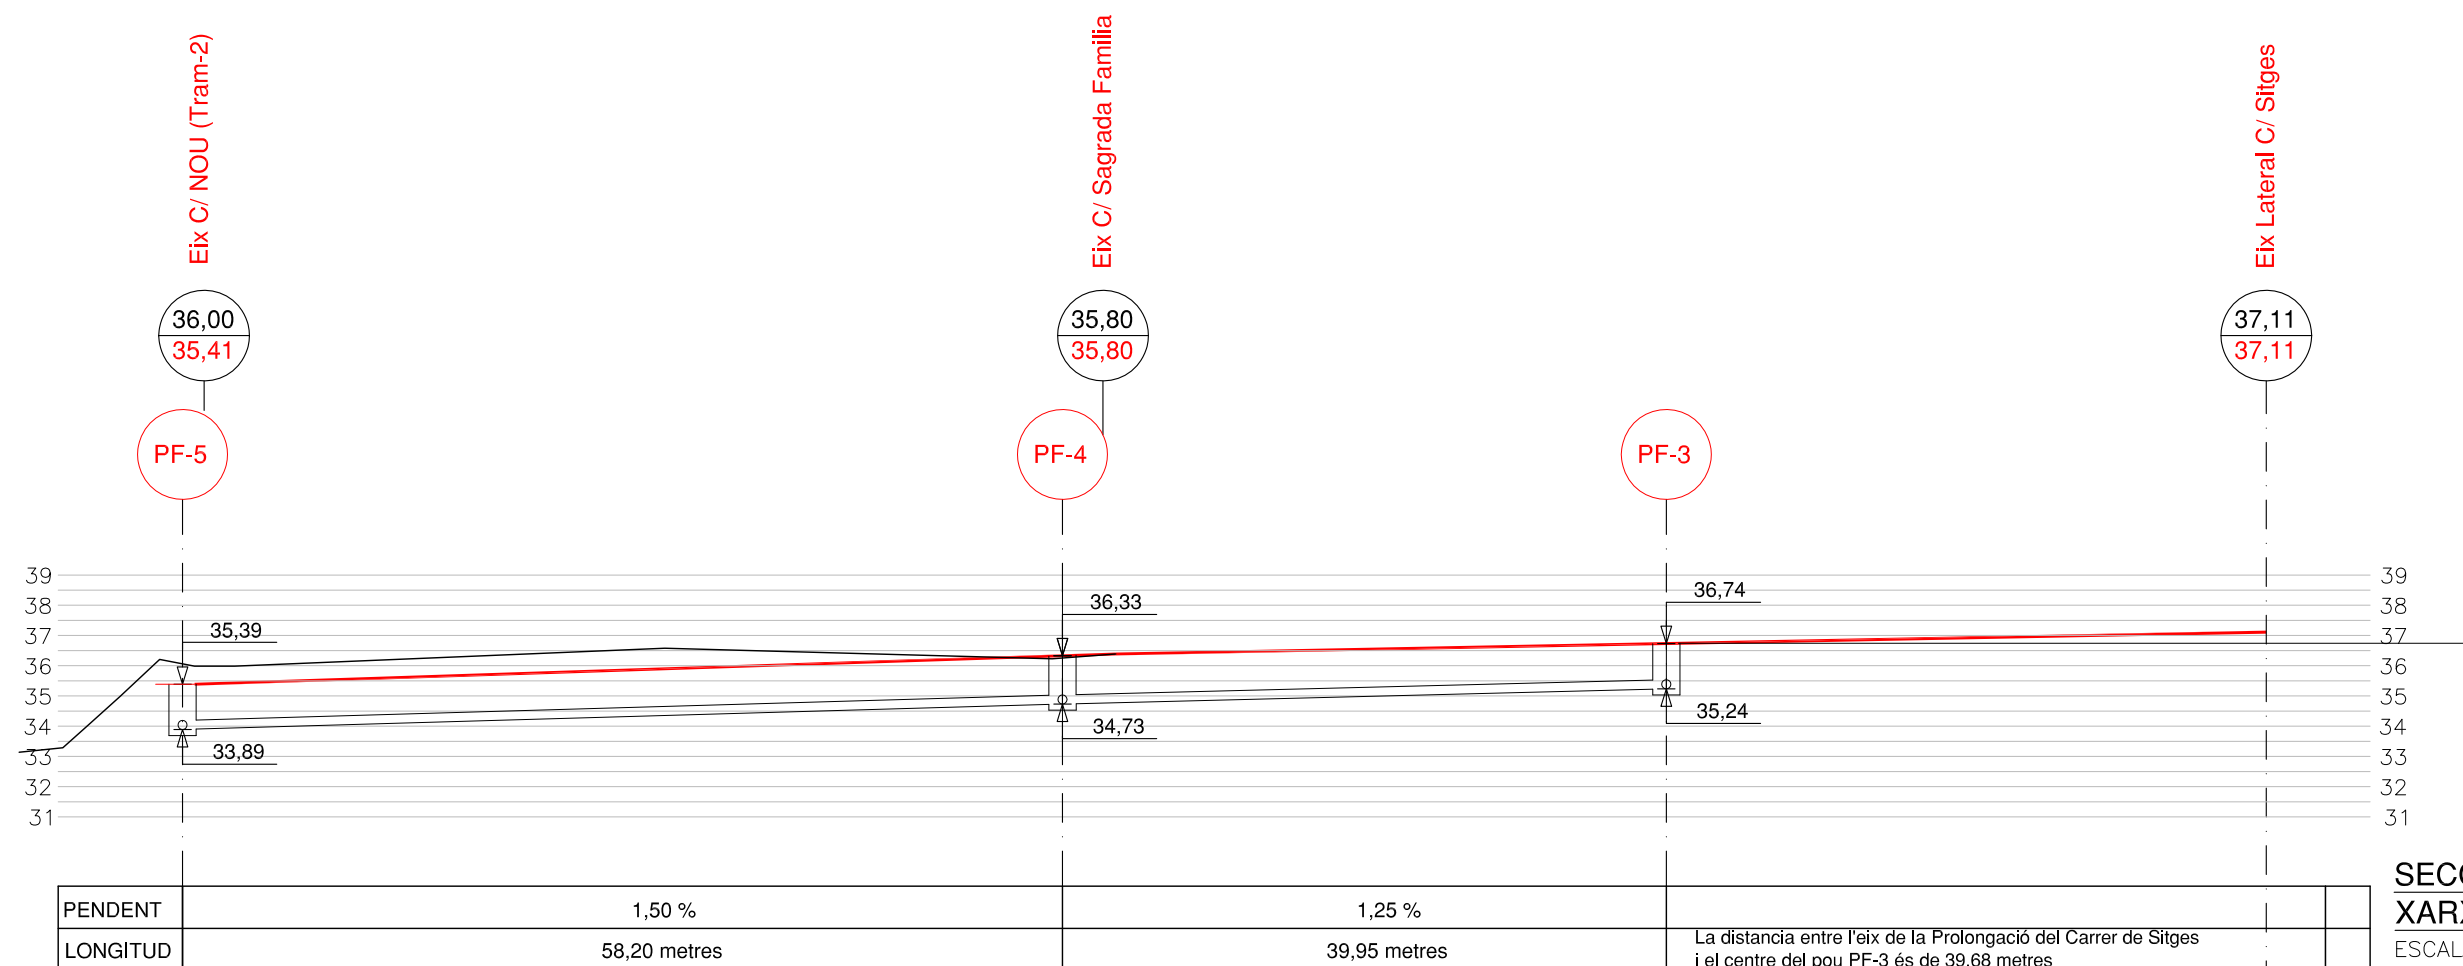



SECCIÓ LONGITUDINAL
XARXA SANEJAMENT PLUVIALS
ESCALA HORIZONTAL 1/500
ESCALA VERTICAL 1/250

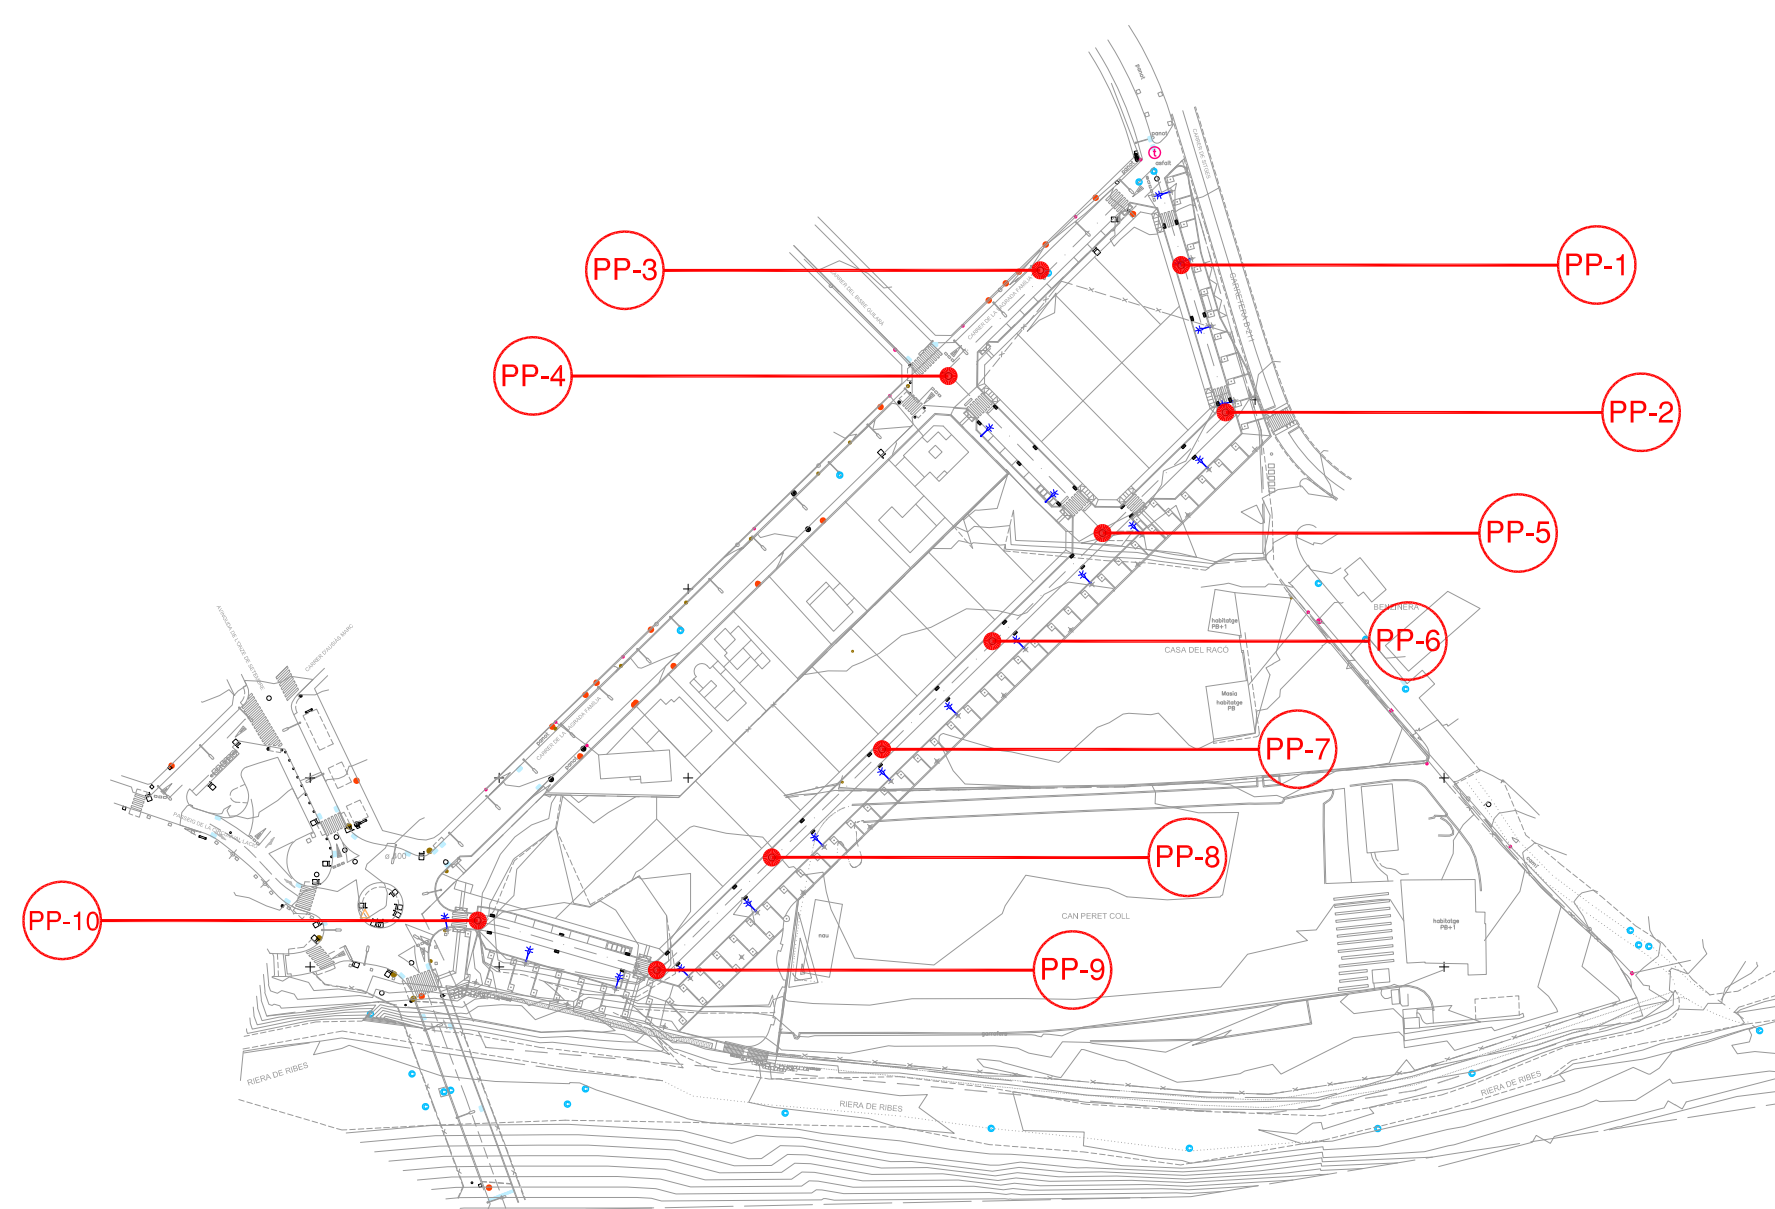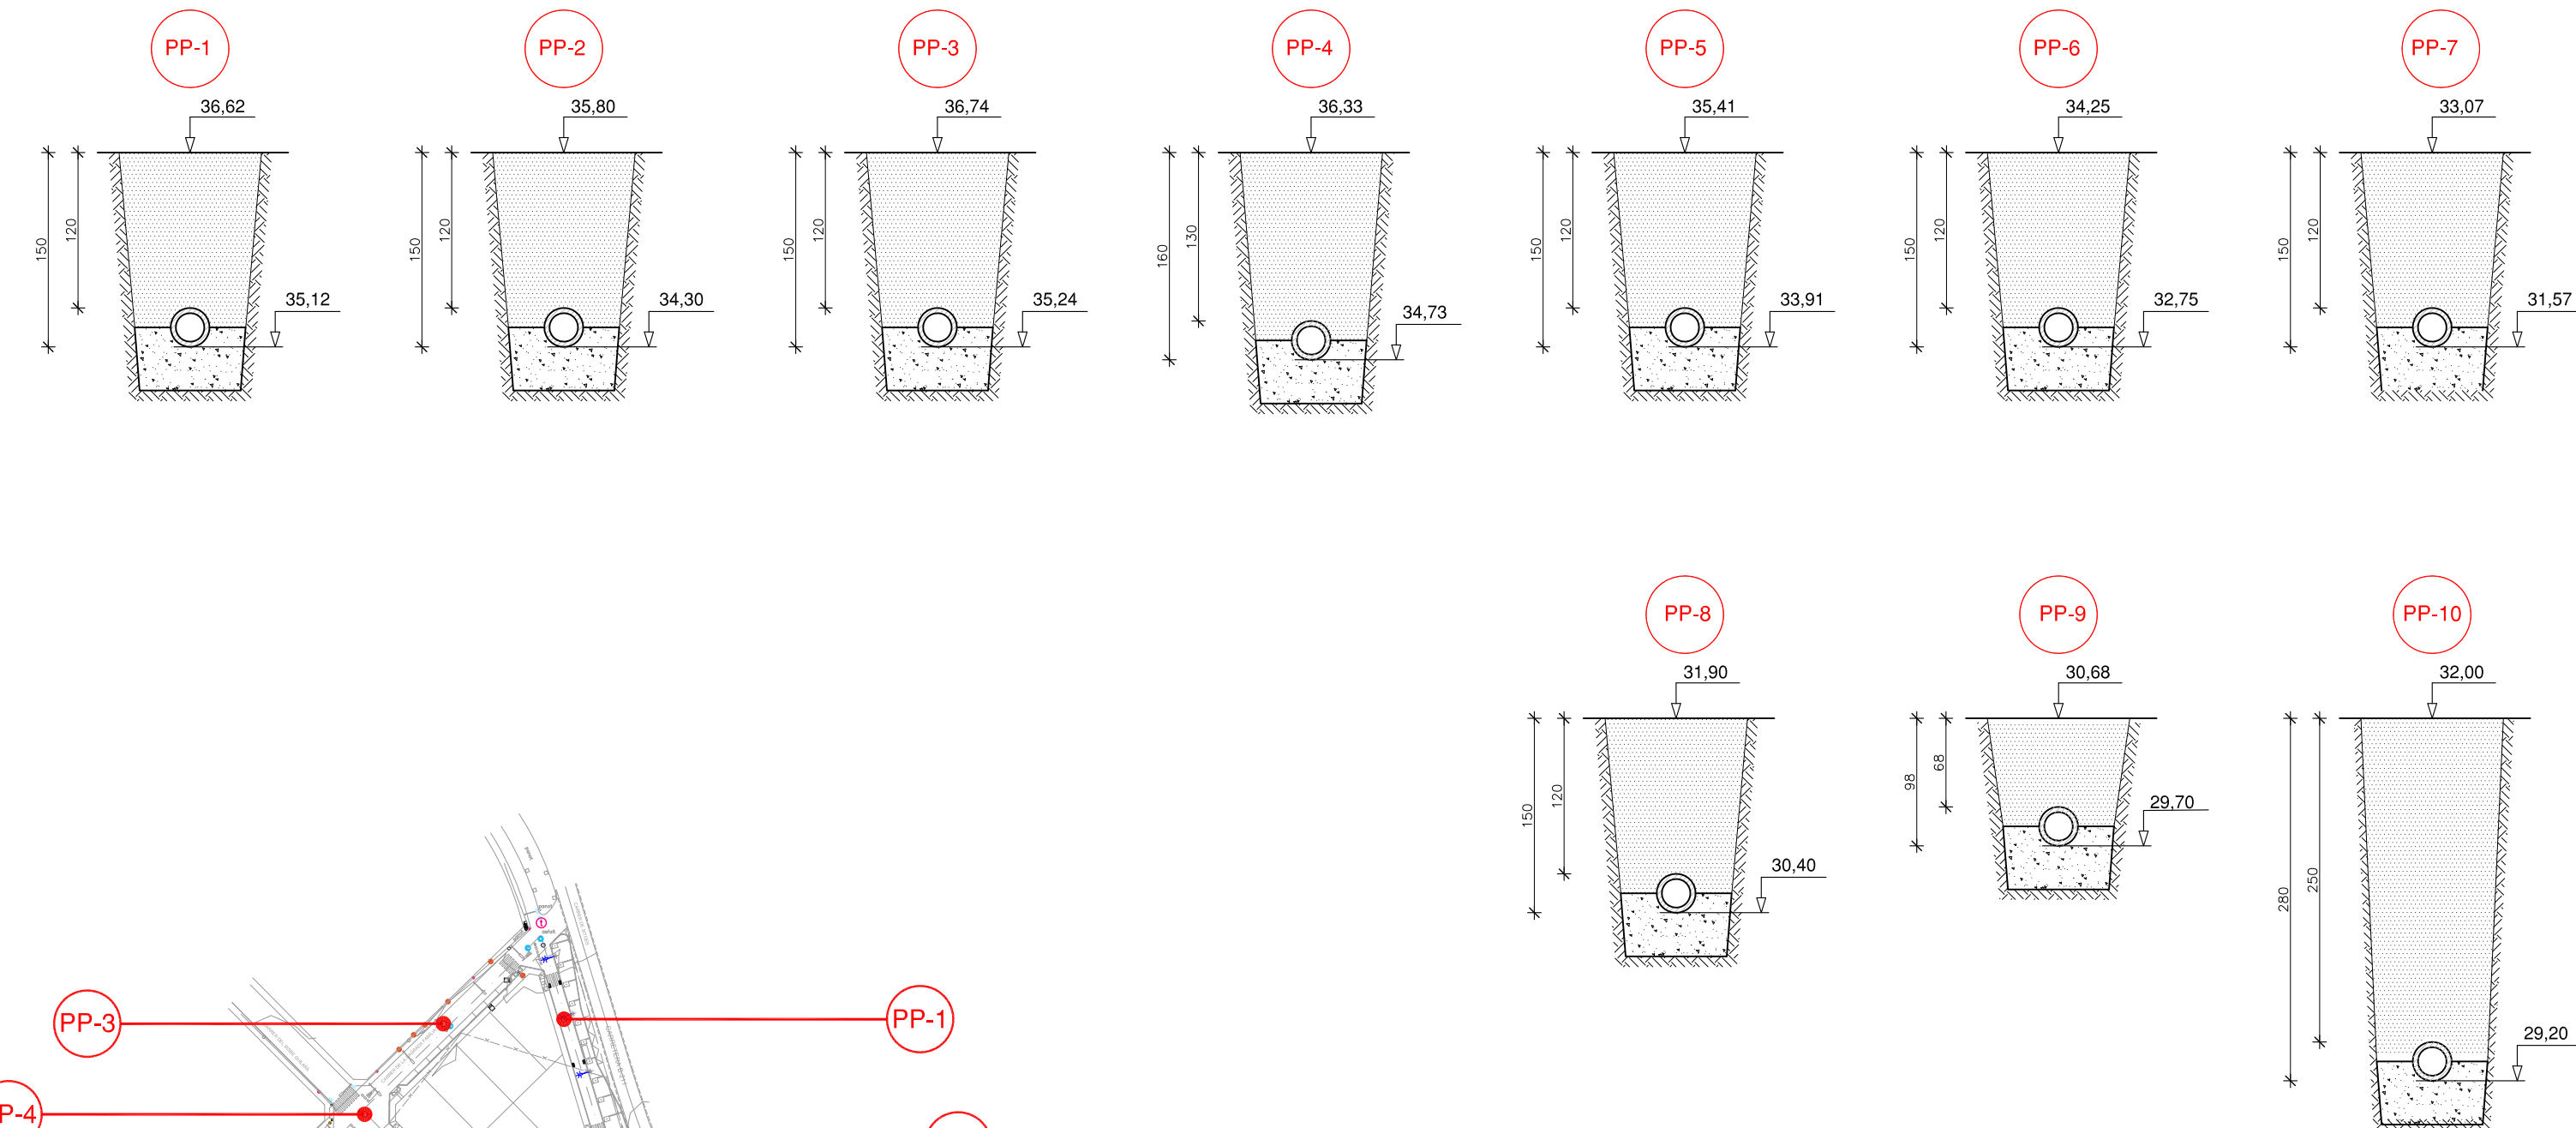

- Tipus GEO D400 o similar
- Tapa articulada rodona / marc octogonal o quadrat
- Suport elàstic de polietilè clipat sobre el marc, anti-soroll i anti-desplaçament
- Bloqueig de seguretat a 90°
- Tapa prevista de 5 guies de auto-centrat
- Articulació preparada per ser anti-robament
- Obertura de la tapa mitjançant tirador
- Marc amb orificis per fixació

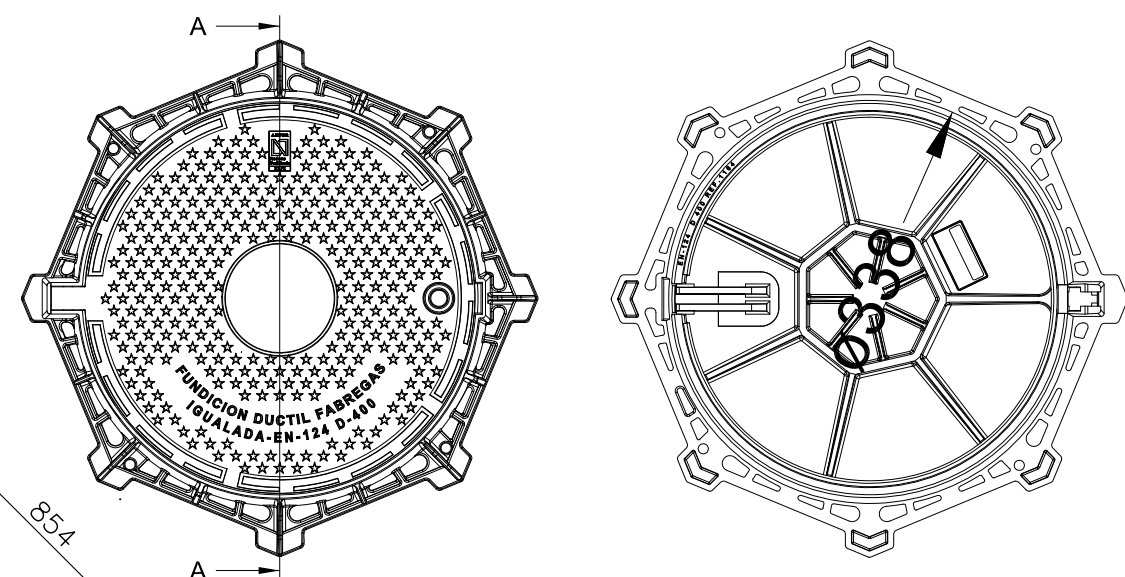


- Tipus BARCINO D400 o similar
- 2 reixes quadrades articulades i extraïbles / marc monobloc rectangular
- Reixes reversibles a 90° sobre un pla horitzontal per poder col·locar-les a cada costat del carrer en funció de la direcció de l'aigua (fil d'aigua)
- Bloqueig de seguretat a 90°
- Barrots inclinats a 45°
- Seient en V garantint estabilitat i absència de soroll
- Angle d'obertura de 105°
- Marc dissenyat per ser instal·lat enganxat a la vorera, i per poder fer canaletes transversals

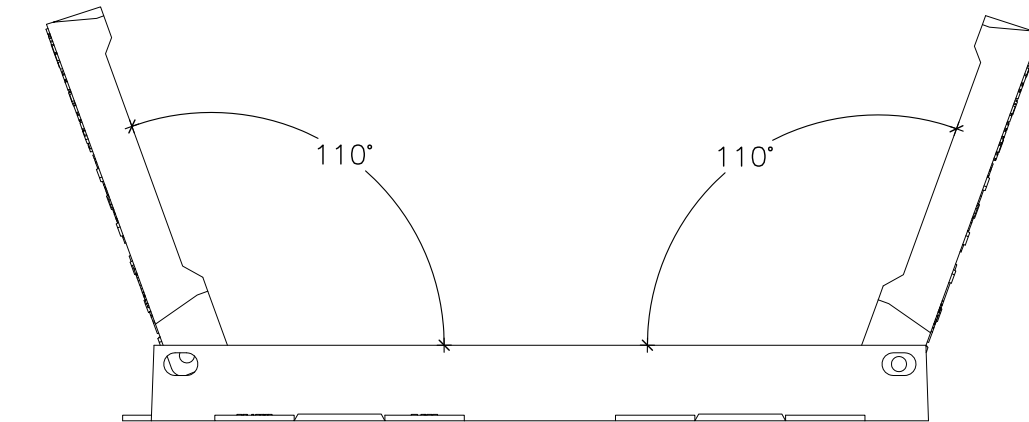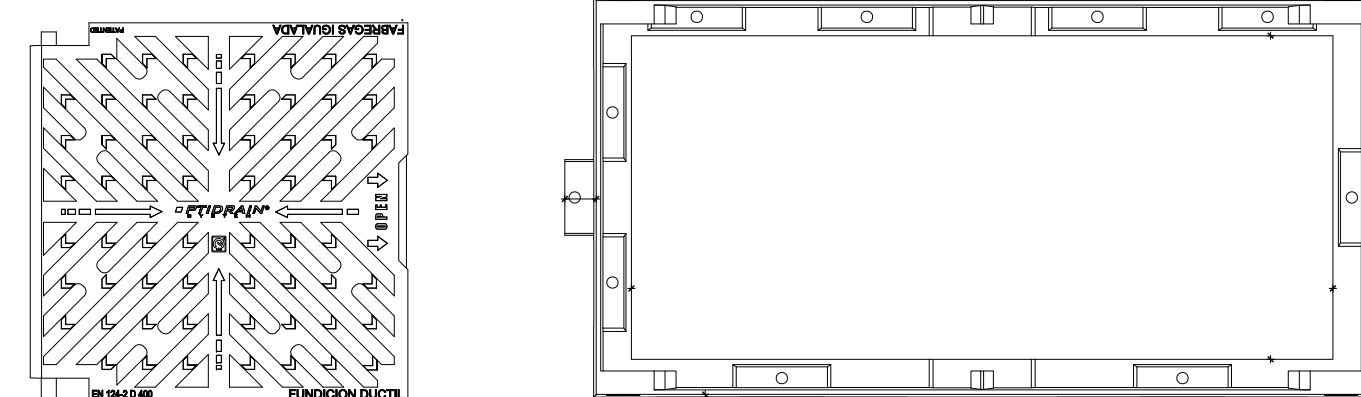



PLANTA SECCO
ESCALA 1/25




PLANTA SECCIO A-A
ESCALA 1/25

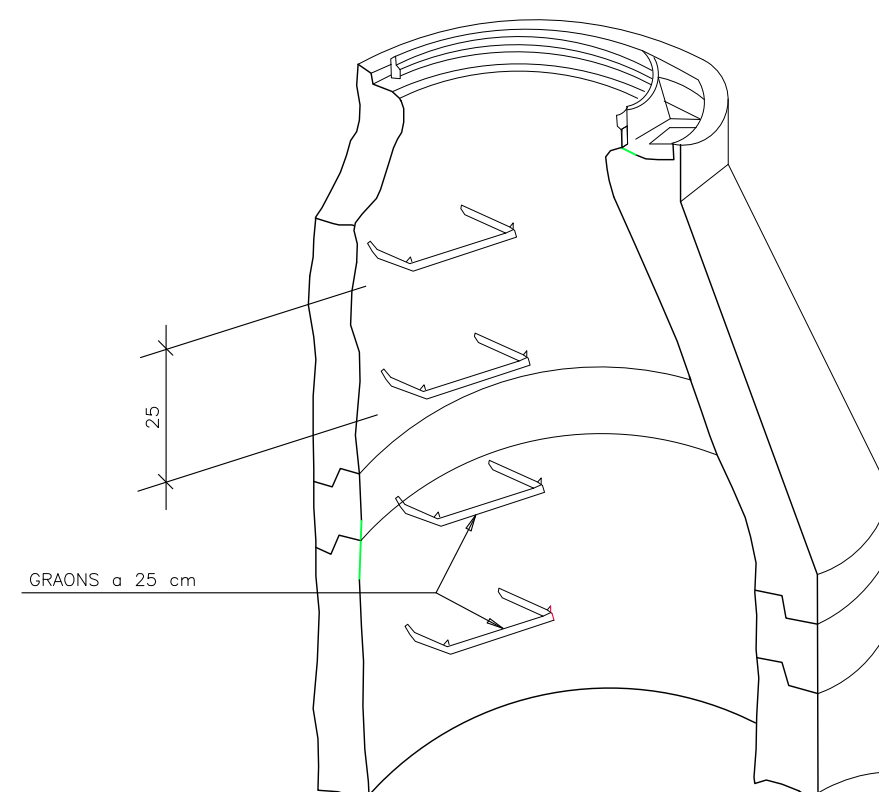


SECCIO TUB CIRCULAR DE POLIETILE (HDPE) D'ALTA DENSITAT
ESCALA 1:20

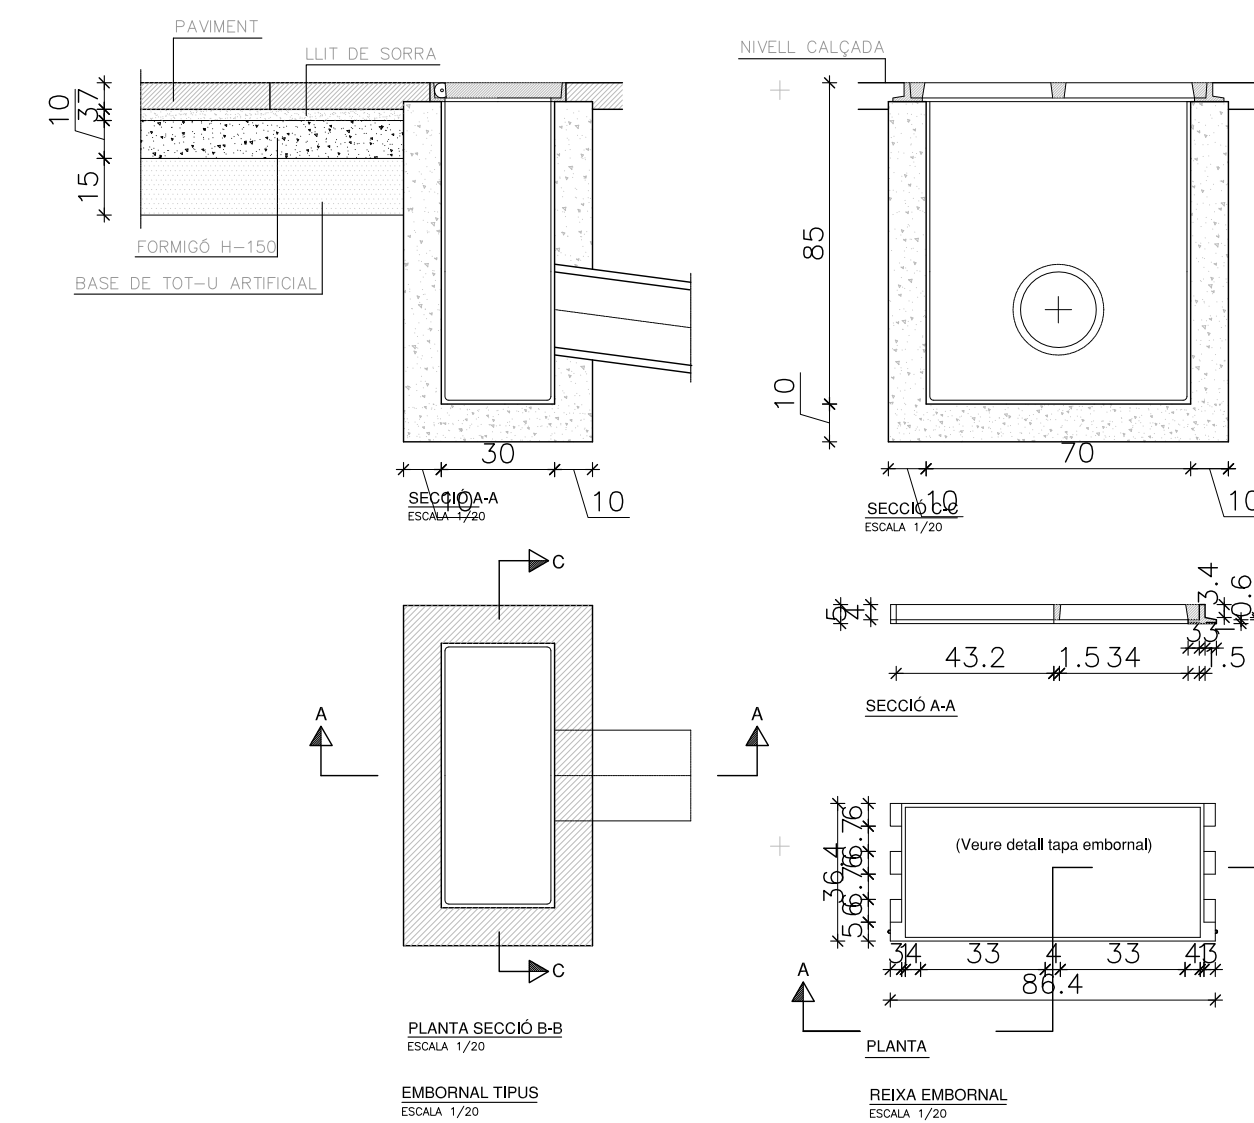

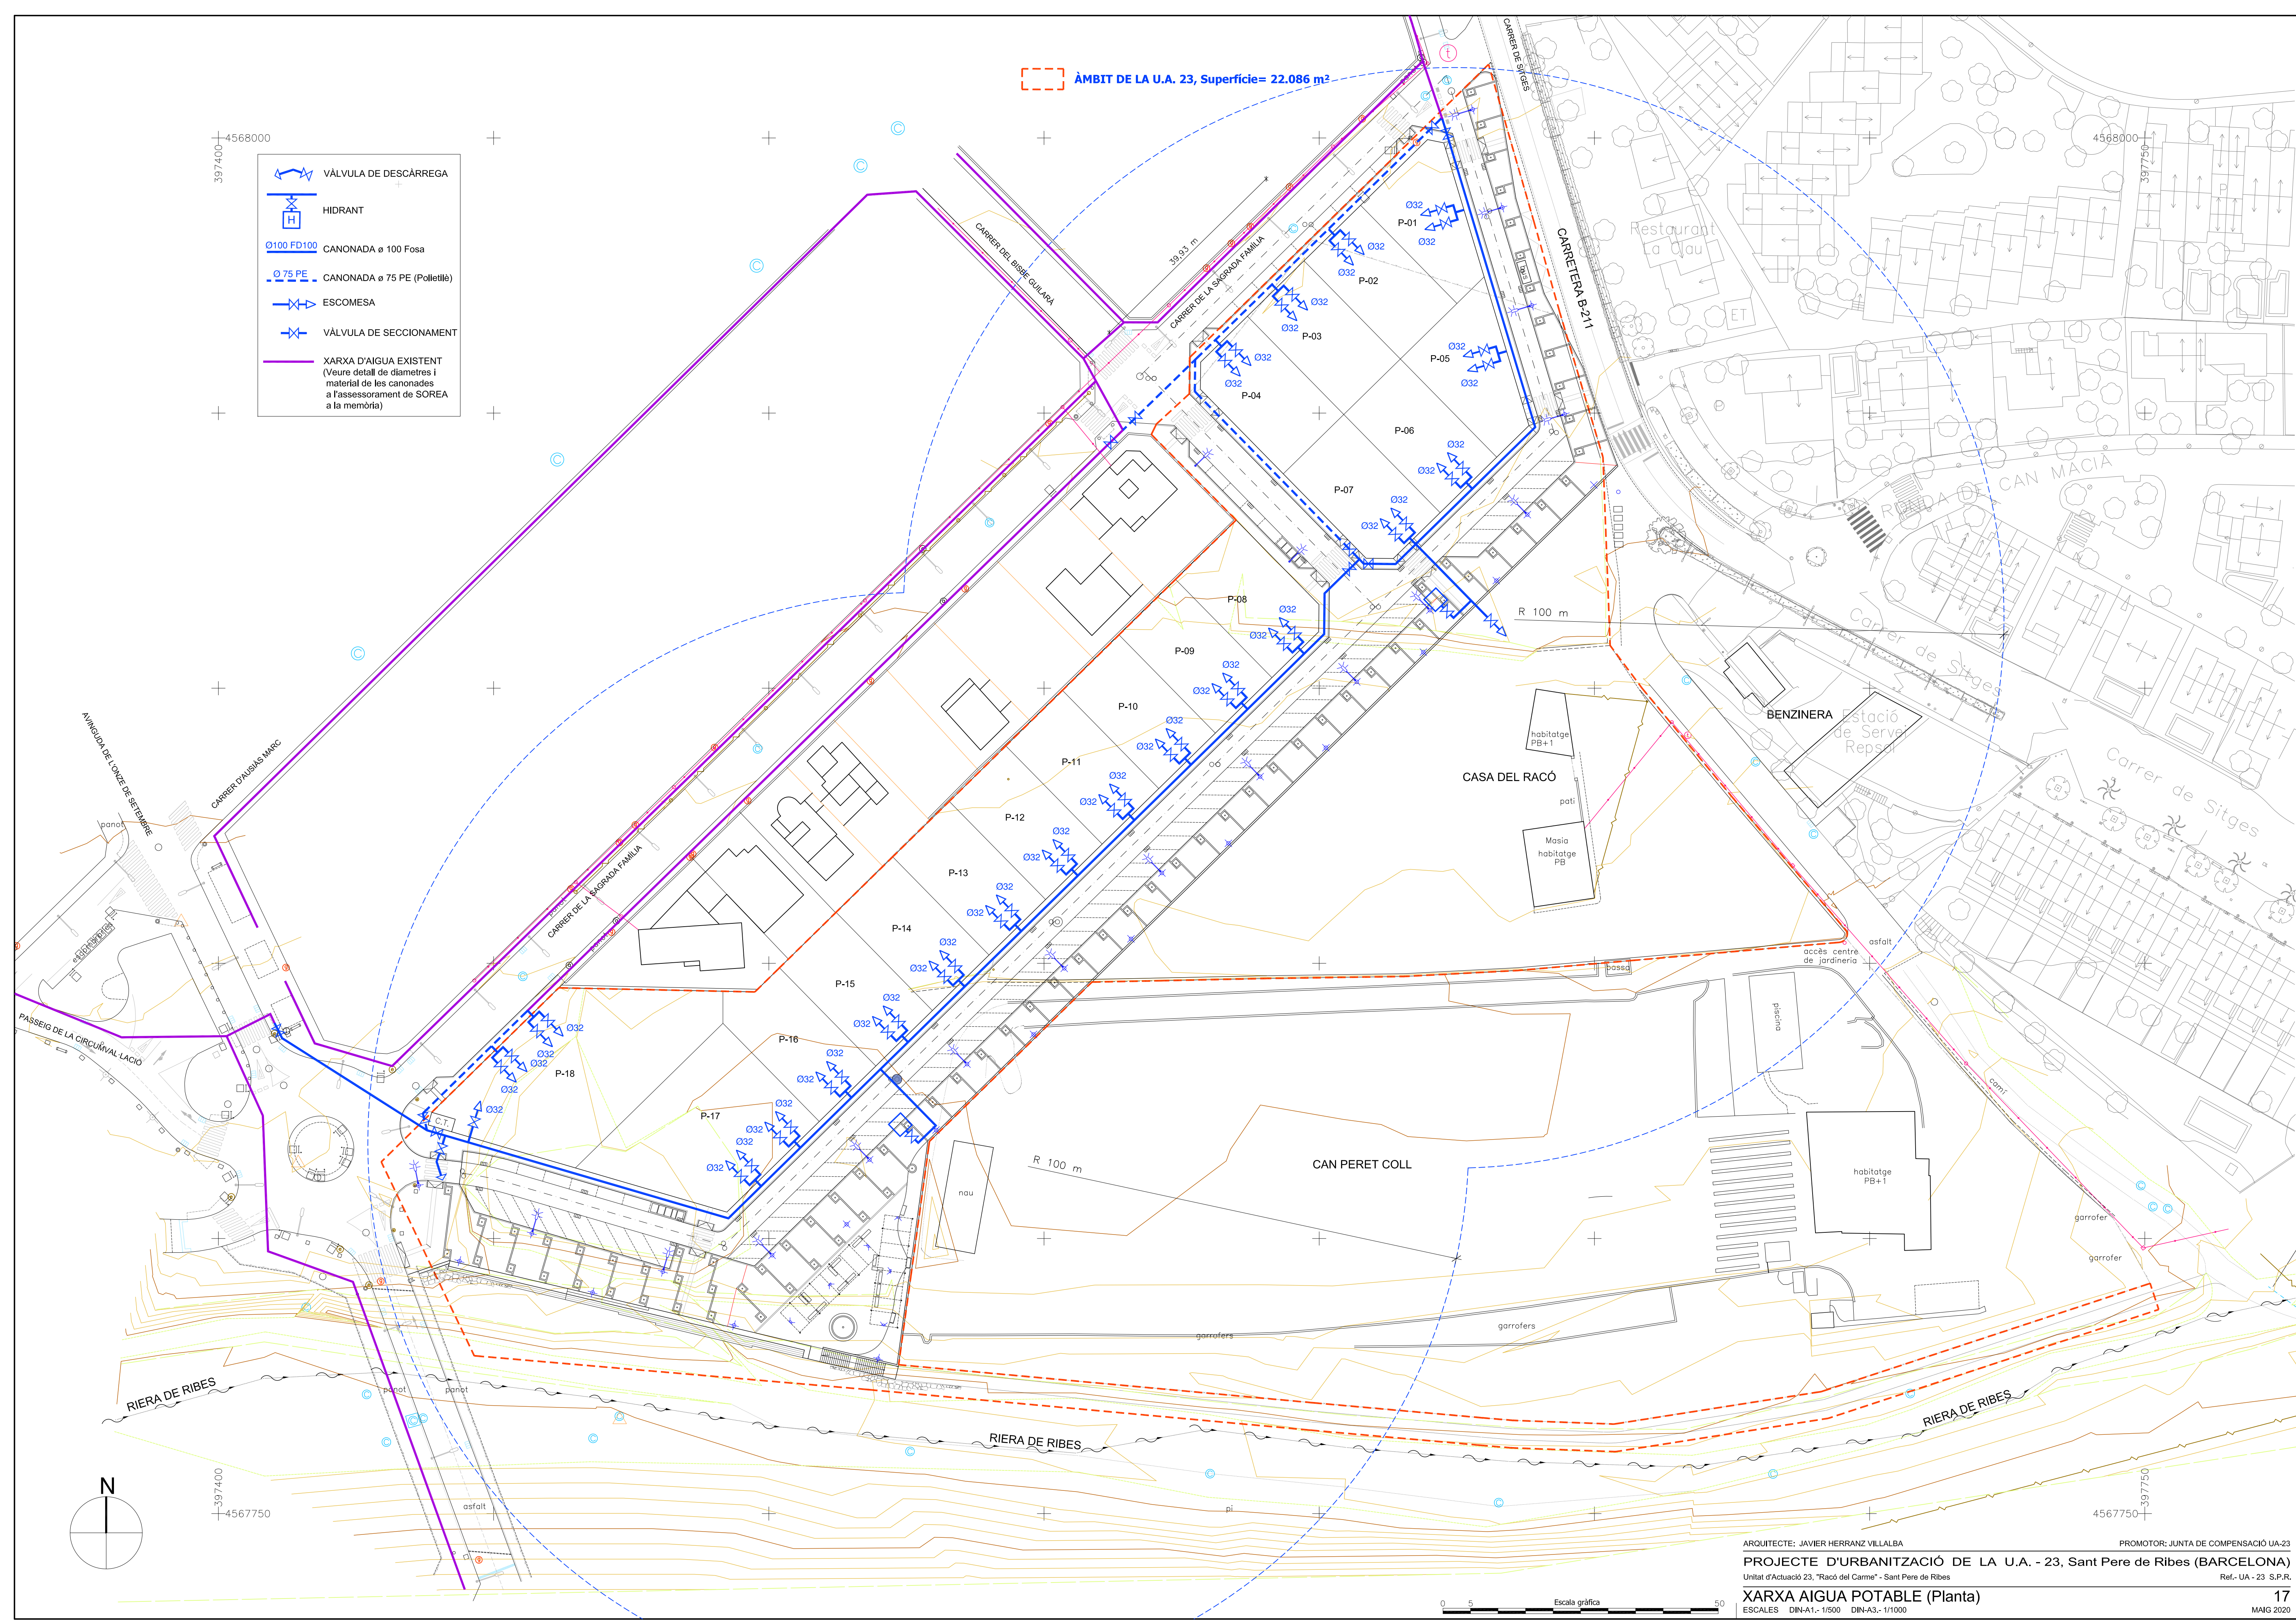

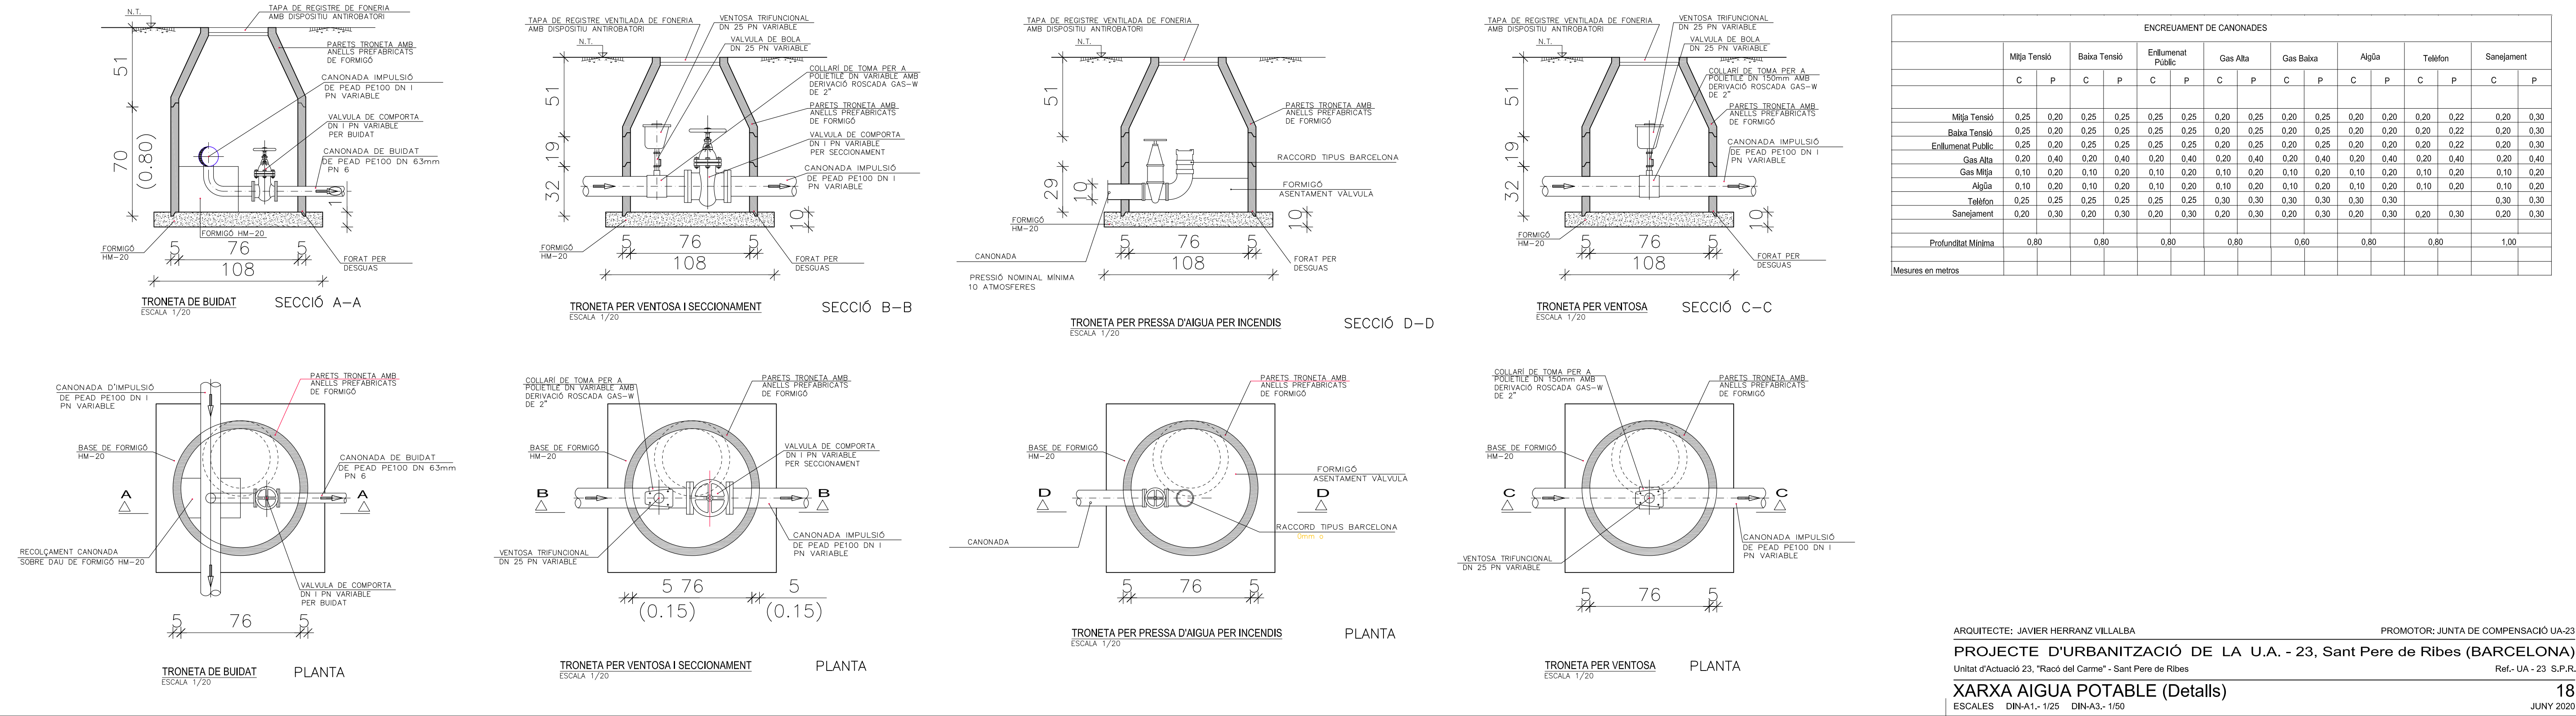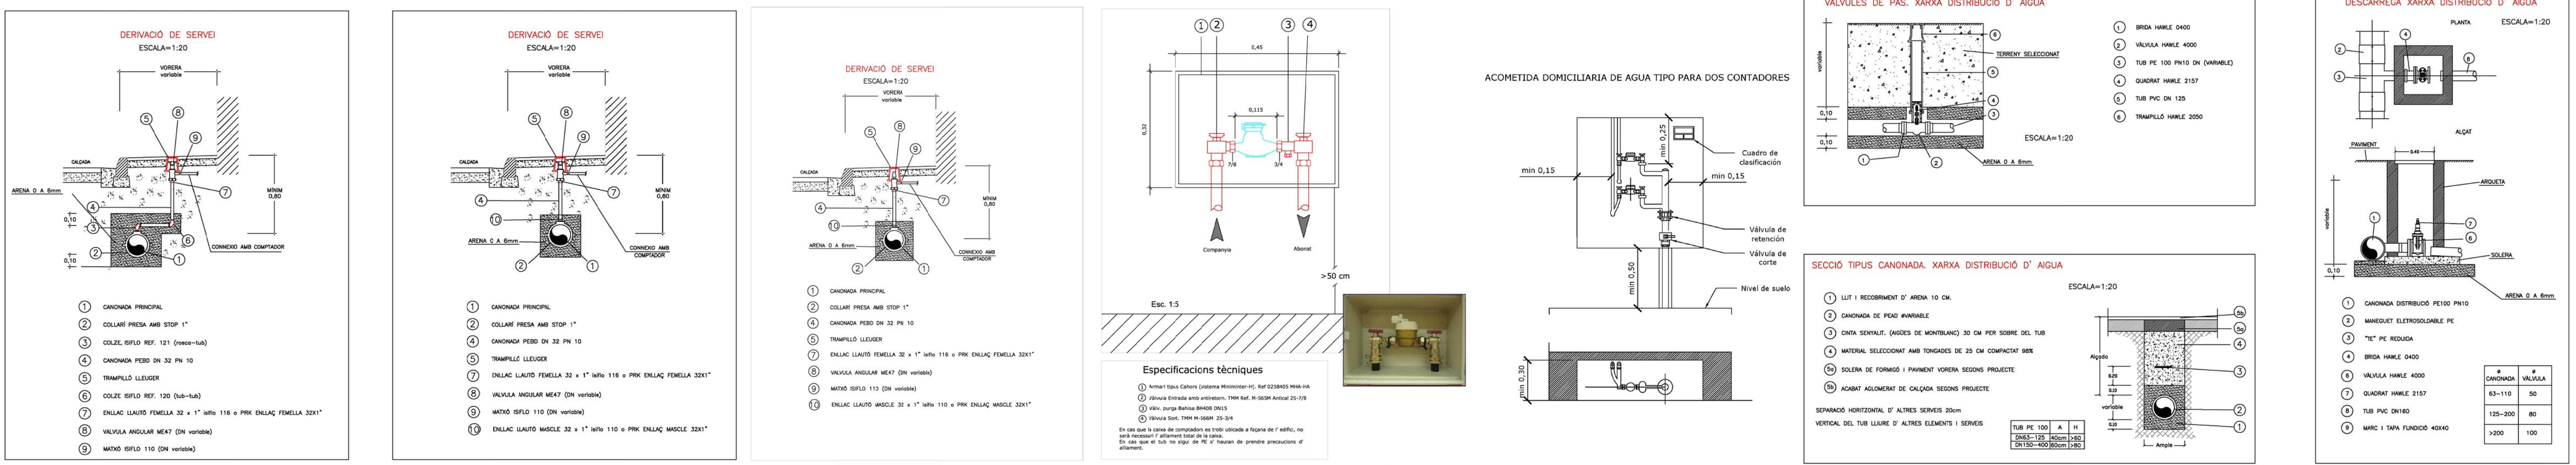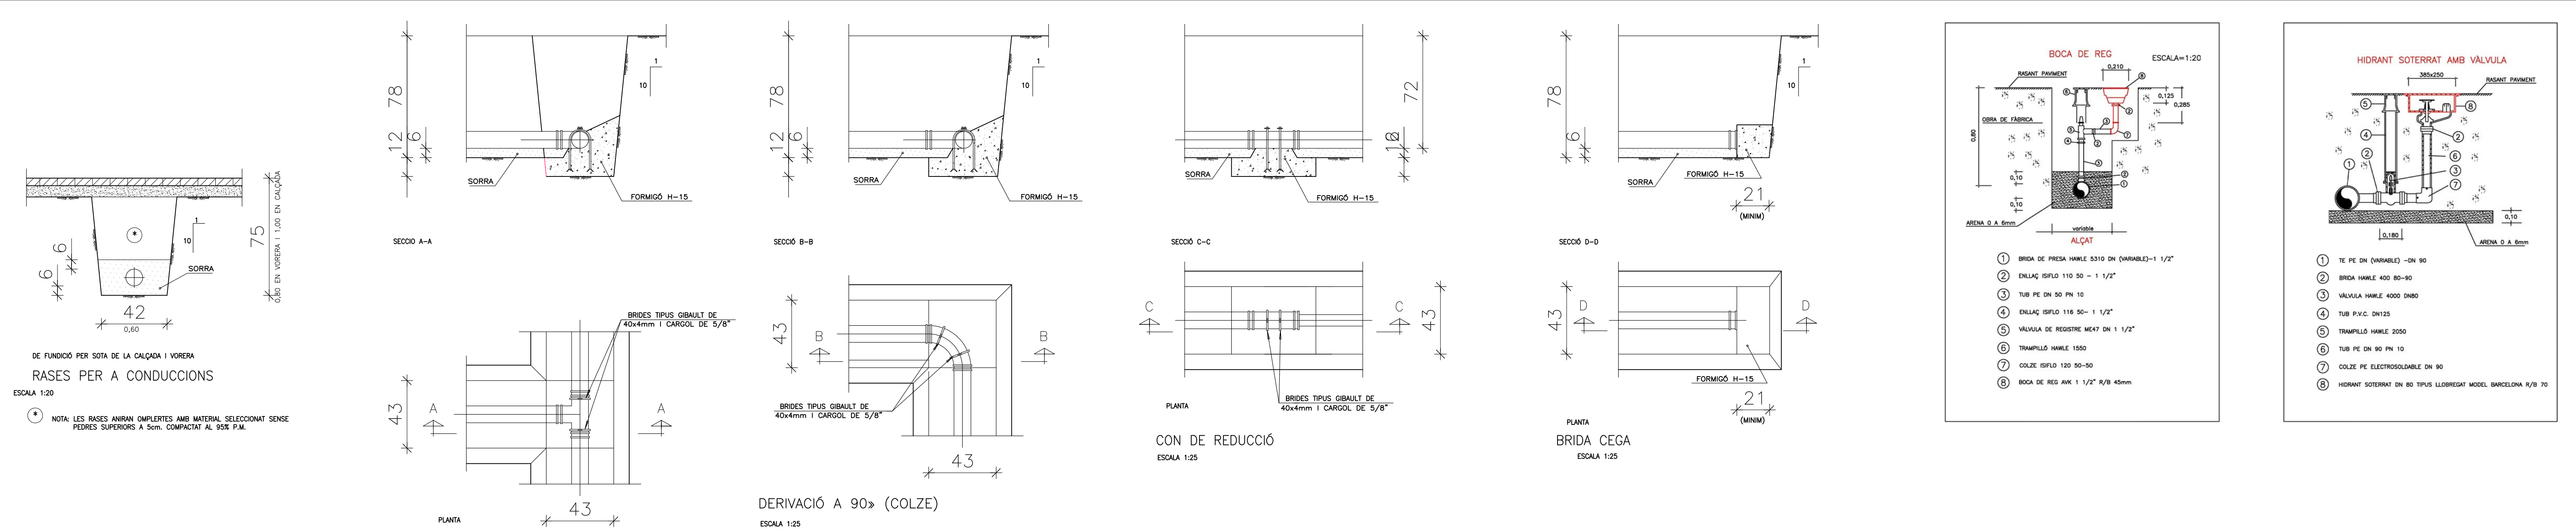

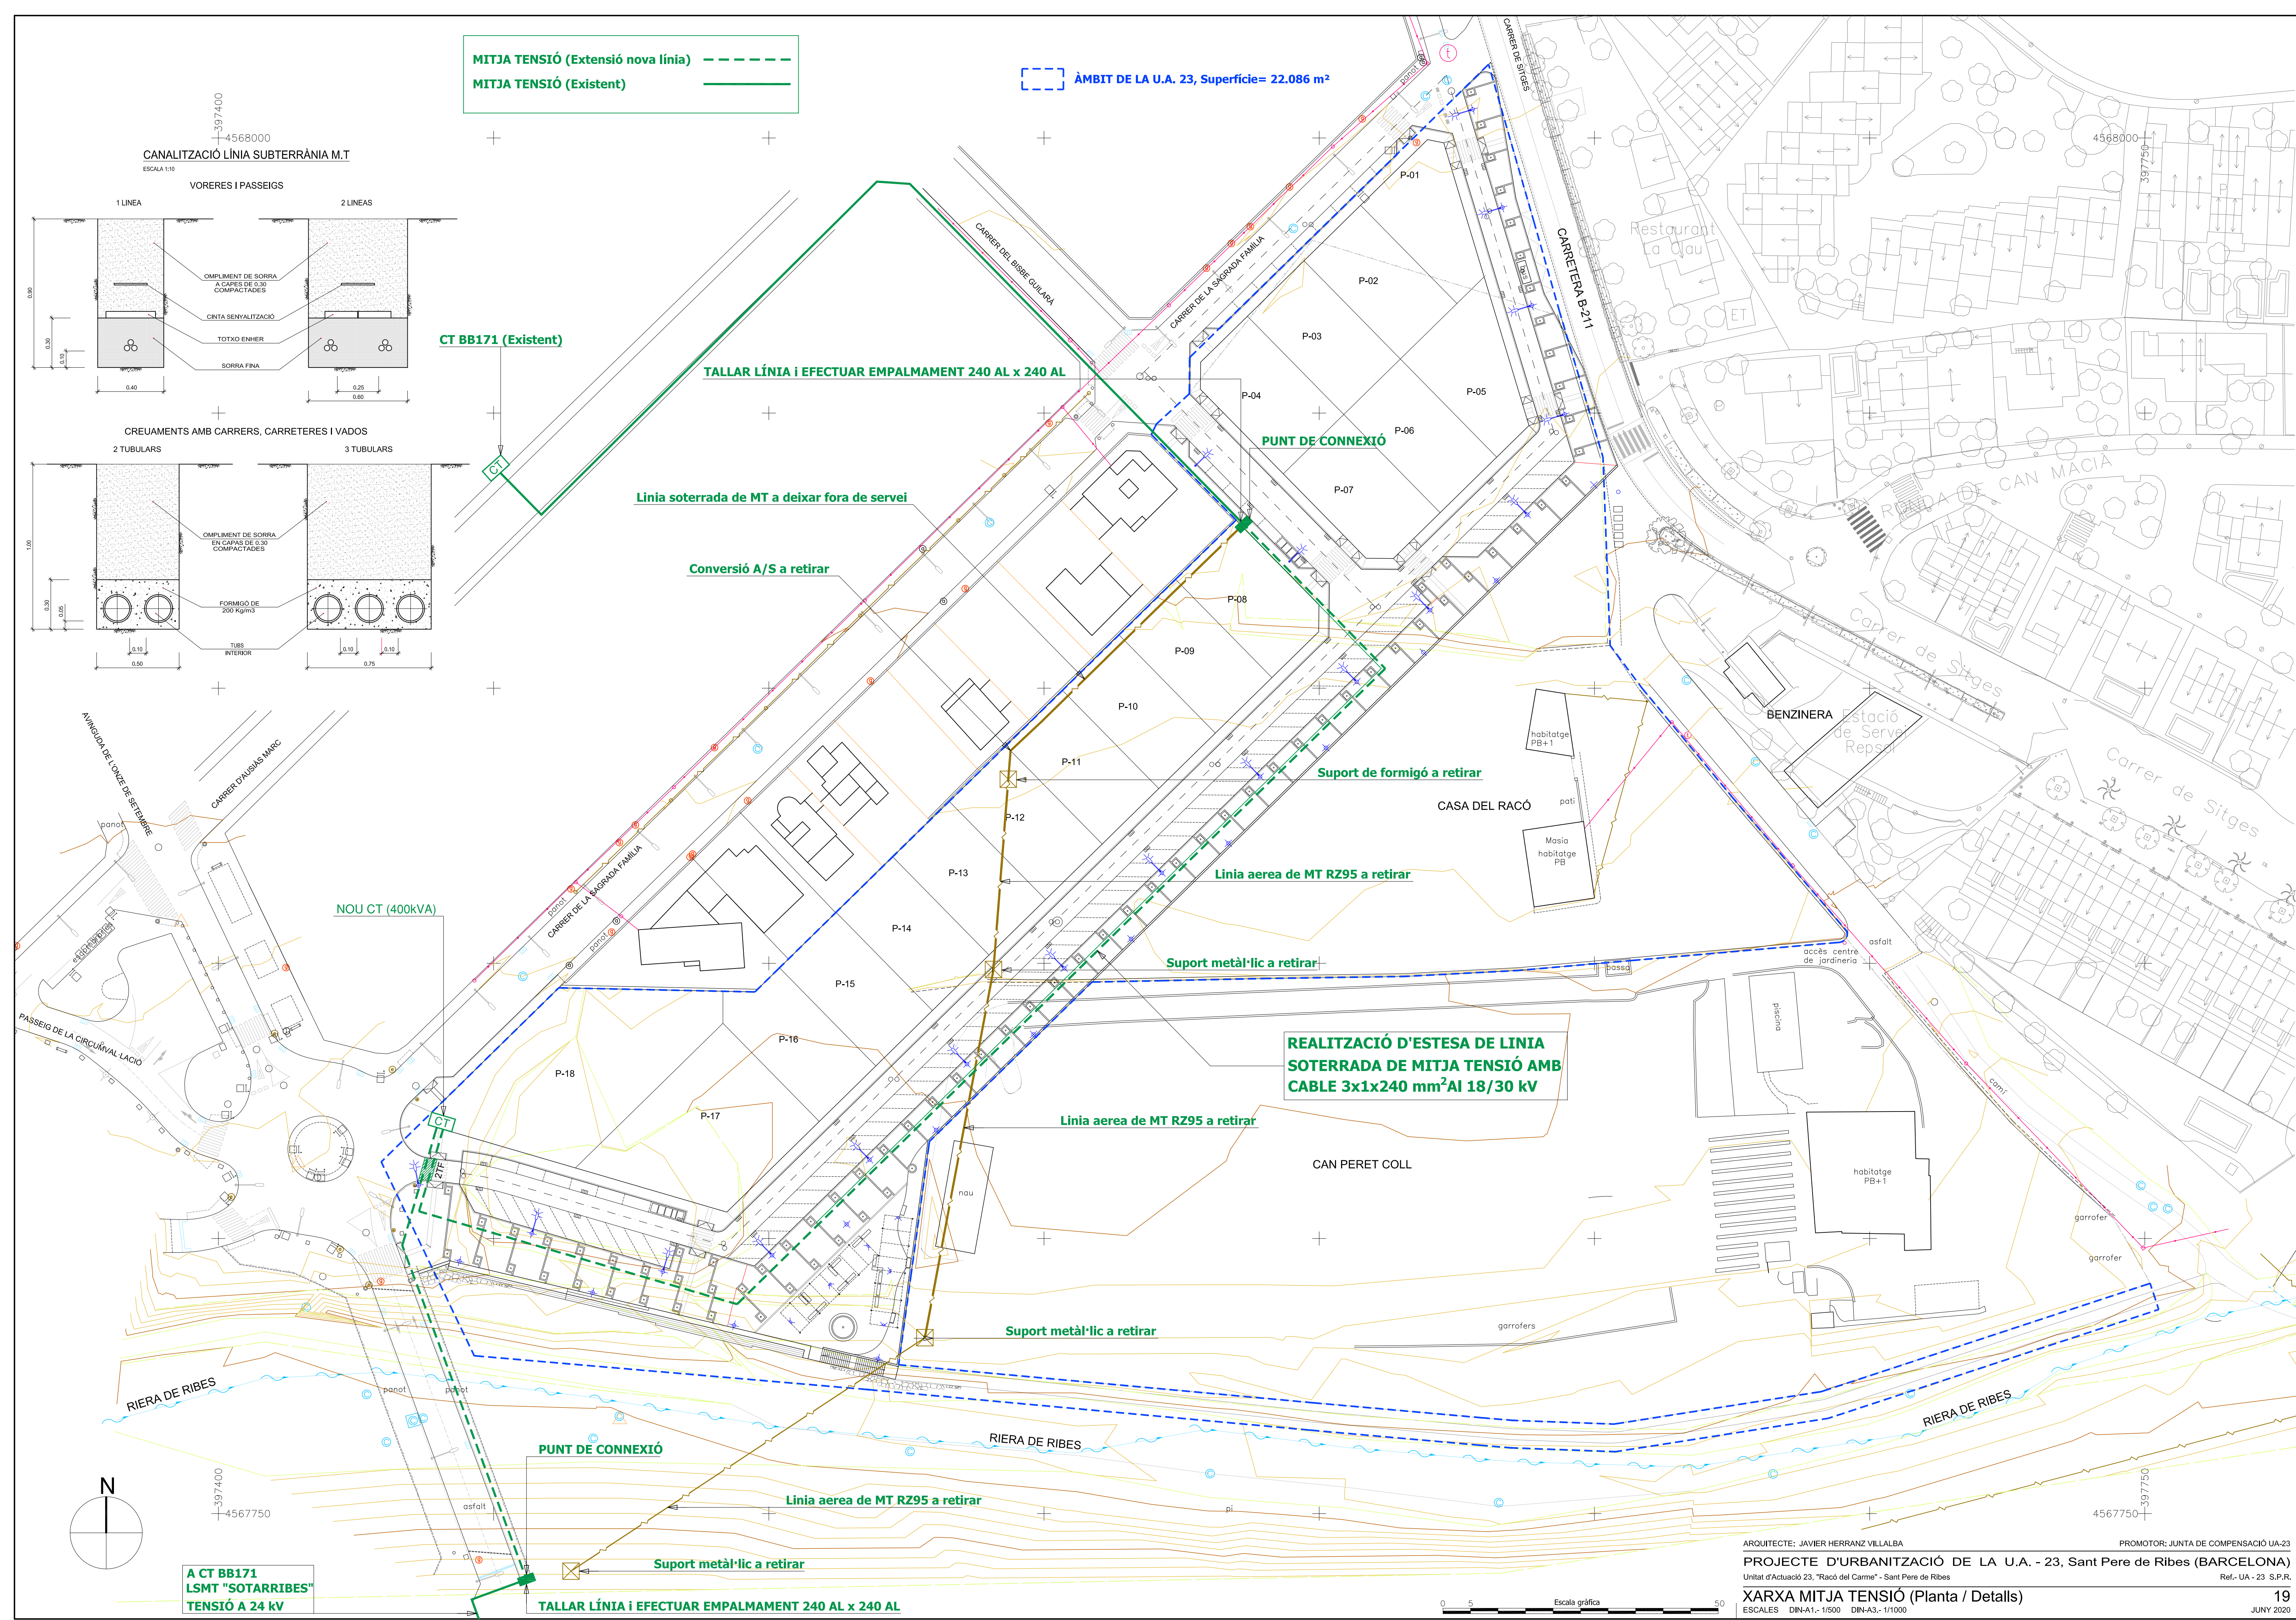


ÀMBIT DE LA U.A. 23, Superfície= 22.086 m²


CANALITZACIÓ LÍNIA SUBTERRÀNIA B.T.

ESCALA 1:10

CREUAMENTS AMB CARRERS, CARRETERES I VADOS

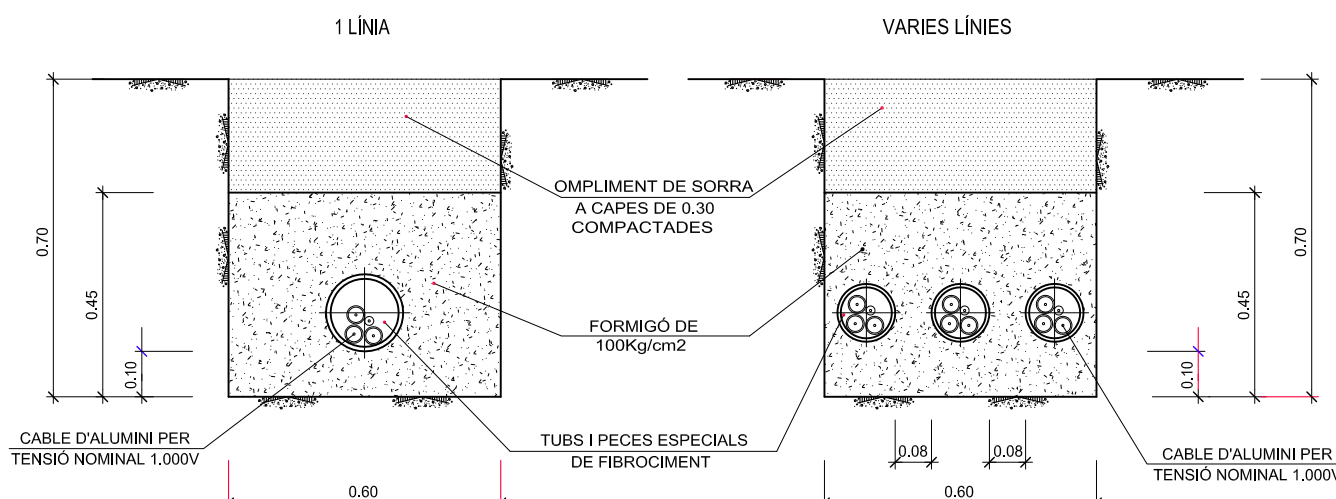

VORERES I PASSEIGS

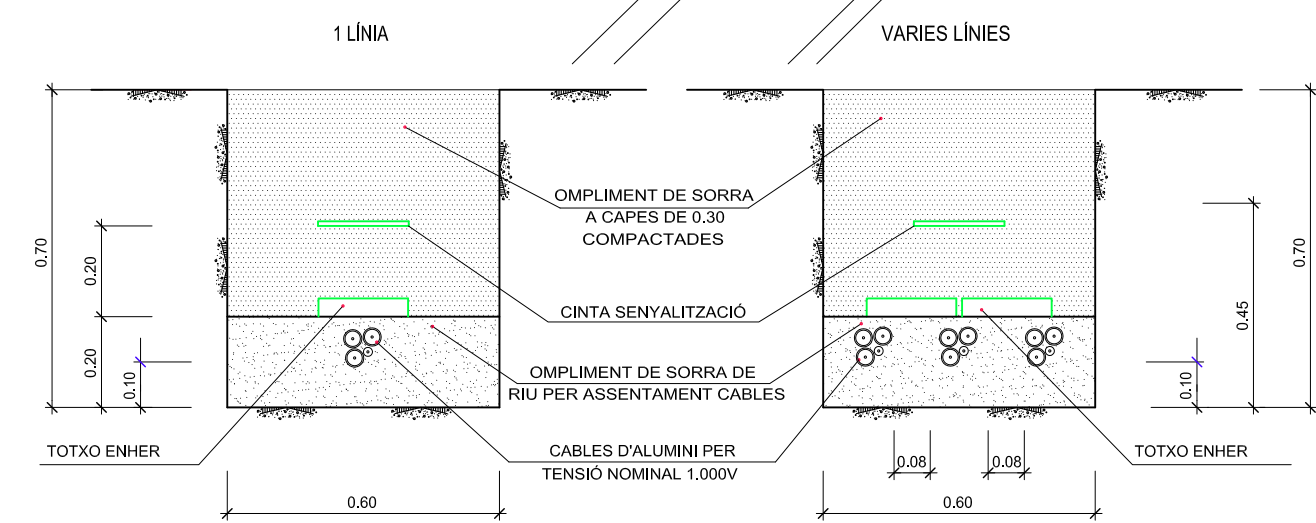

REALITZACIÓ D'ESTESA DE LSBT
3x(1x240)+1x150 mm²Al (0.6/1 kV)


NOU CT (400kVA)

PUNT SUBMINISTRE
ENLLUMENAT PÚBLIC
(CS Sortides Inferiors)

REALITZACIÓ D'ESTESA DE LSBT
2C 3x(1x240)+1x150 mm²Al (0.6/1 kV)

PUNT SUBMINISTRE
EDIFICI EQUIPAMENT
(CS + CGP 9/250 A BUC)

REALITZACIÓ D'ESTESA DE LÍNIA
SOTERRADA DE BAIXA TENSÍO AMB CABLE
3x(1x240)+1x150 mm²Al (0.6/1 kV)

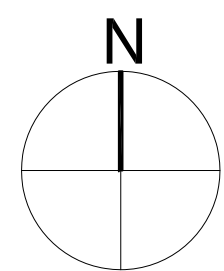

A CT BB171
LSMT "SOTARRIBES"
TENSÍO A 24 kV


ÀMBIT DE LA U.A. 23, Superfície= 22.086 m²

- ARQUETA EXISTENT TELEFONIA
- XARXA PROPOSADA DE TELEFONIA
- XARXA EXISTENT DE TELEFONIA
- PLANTILLA PEDESTAL
- ARQUETA "D"
- ARQUETA "H"
- ARQUETA "M"


INTERCEPTAR CONDUCTES A POSTE AMB ARQ "D" IN SITU

ESCALA 1/20
Cotes en cm


CANALITZACIÓ EN RASA:
de 4c. PVC DE Ø 63 mm
de 2c. PVC DE Ø 125 mm

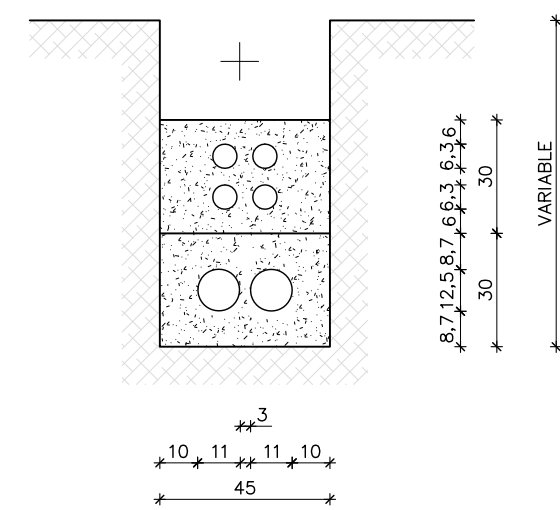


CANALITZACIÓ EN RASA:
de 2c. PVC DE Ø 110 mm

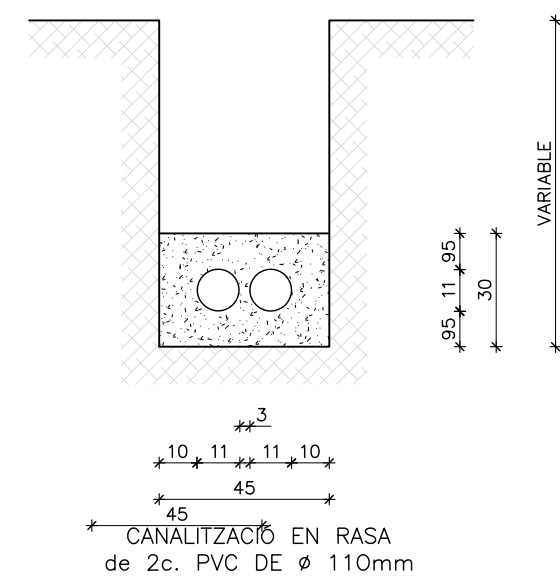


CANALITZACIÓ EN RASA:
de 2c. PVC DE Ø 90 mm

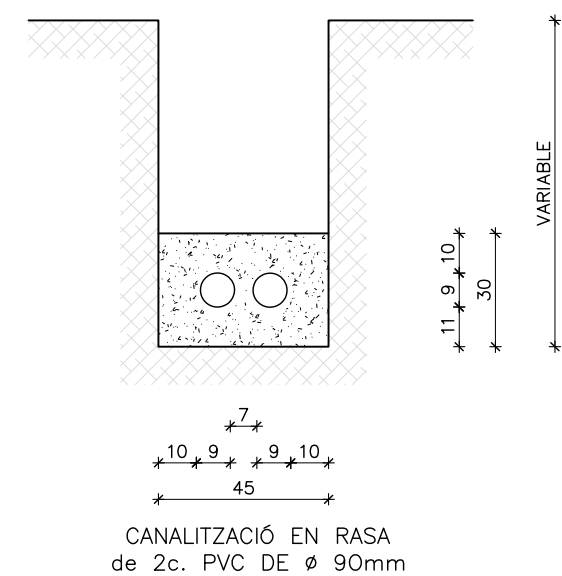


CANALITZACIÓ EN RASA:
de 4c. PVC DE Ø 125 mm

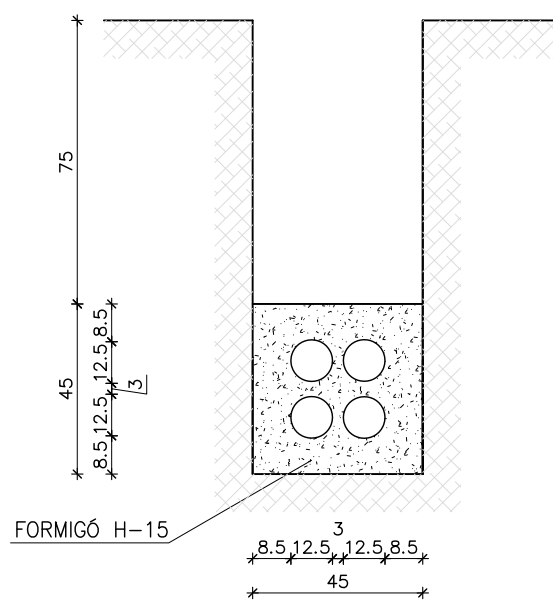


CANALITZACIÓ EN RASA:
de 4c. PVC DE Ø 63 mm

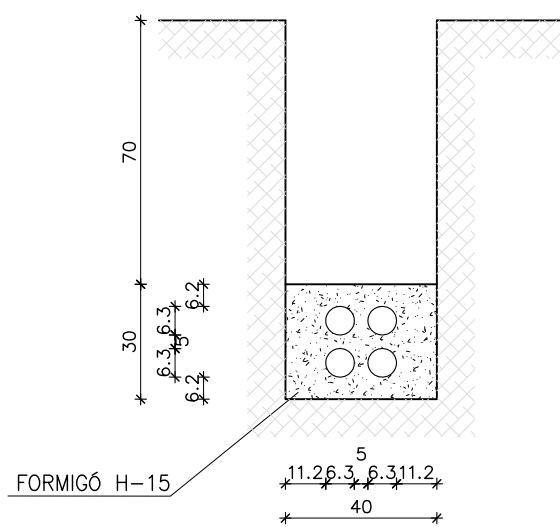


CANALITZACIÓ EN RASA:
de 2c. PVC DE Ø 63 mm

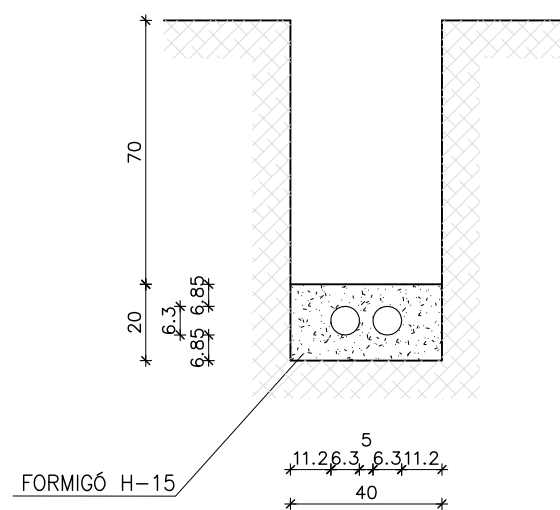

CANALITZACIÓ EN RASA:
de 2c. PVC DE Ø 63 mm

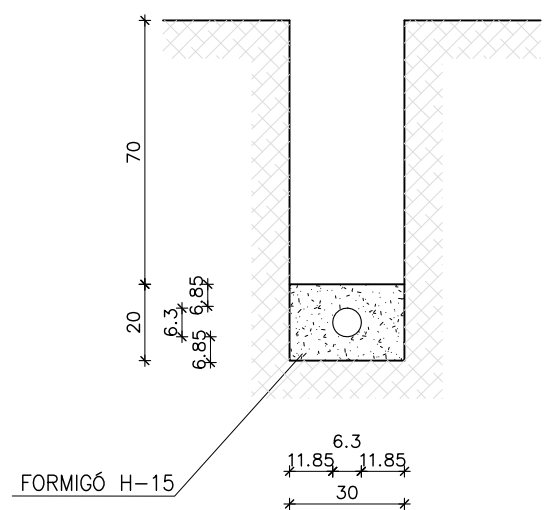


ESCALA 1/20

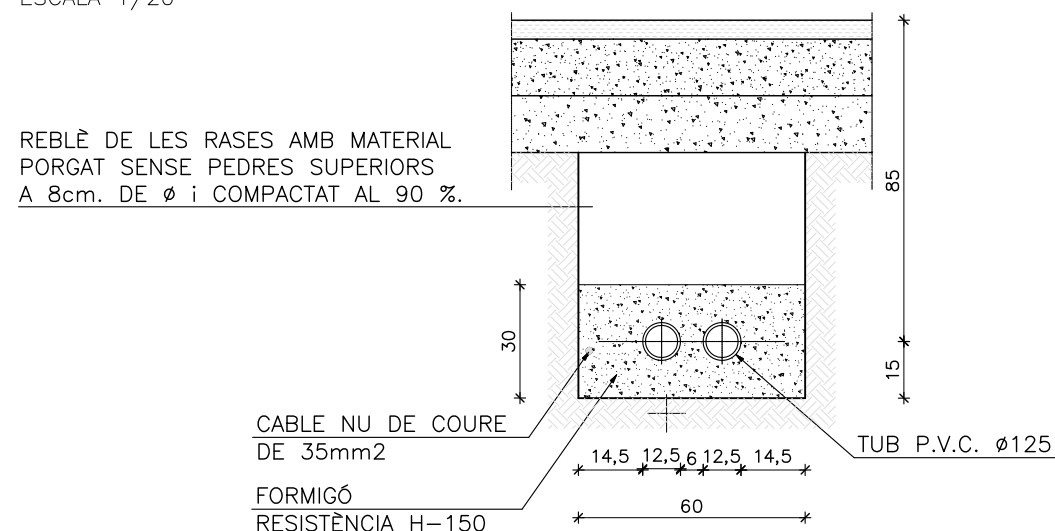


NOTA: COL·LOCAR-HI UN NOMBRE DE TUBS IGUAL AL DE CIRCUITS MÉS UN DE RESERVA


NIVELL DE TERRENY o PAVIMENT

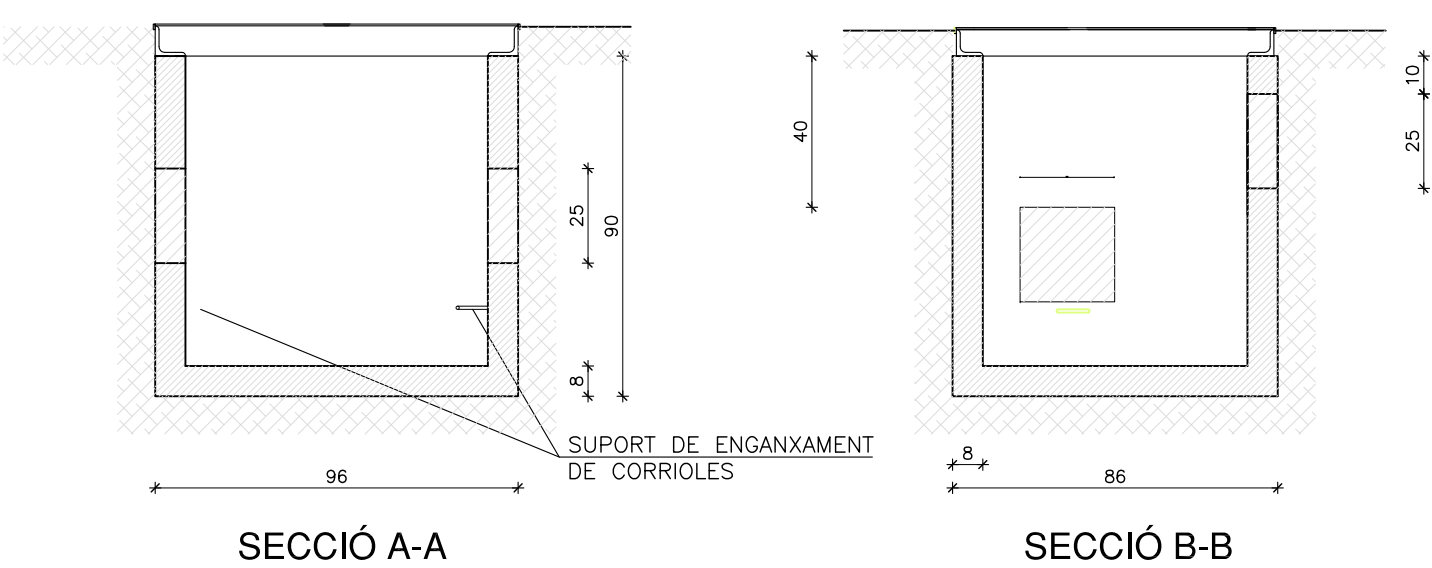


- FINESTRES DE PARETS TRANSVERSAIS: VA BUIT
- FINESTRES DE PARETS LONGITUDINALS:
VAN AMB PARET DE FORMIGÓ DE 3 cm. DE GRUIX,
A LA PART EXTERIOR.

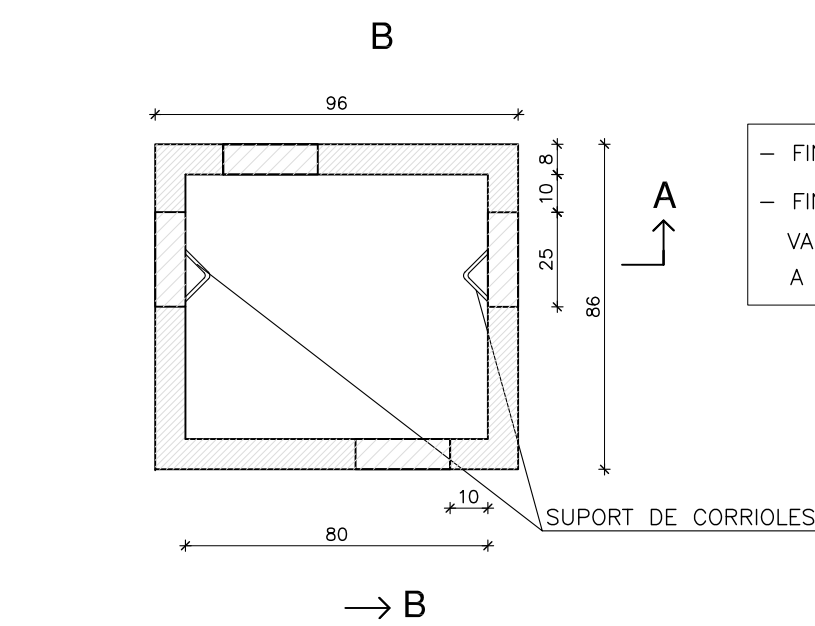


ESCALA 1/20
Cotes en mm

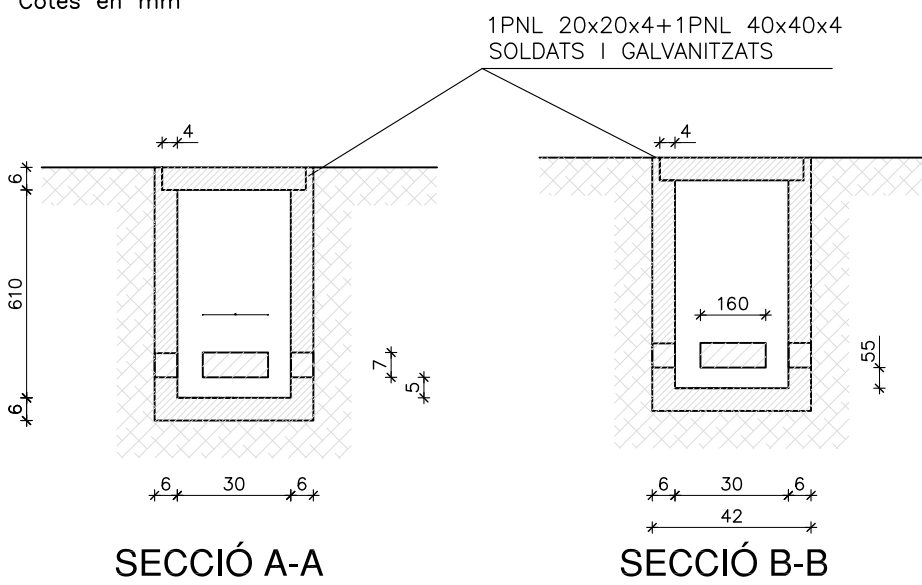

LES FINESTRES SE DEIXEN BUIDES

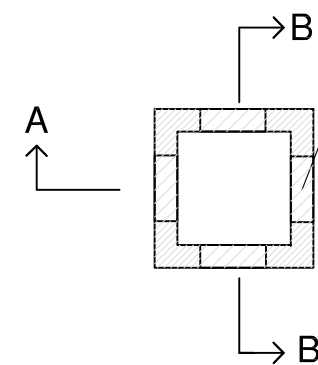

ESCALA 1/20
Cotes en mm

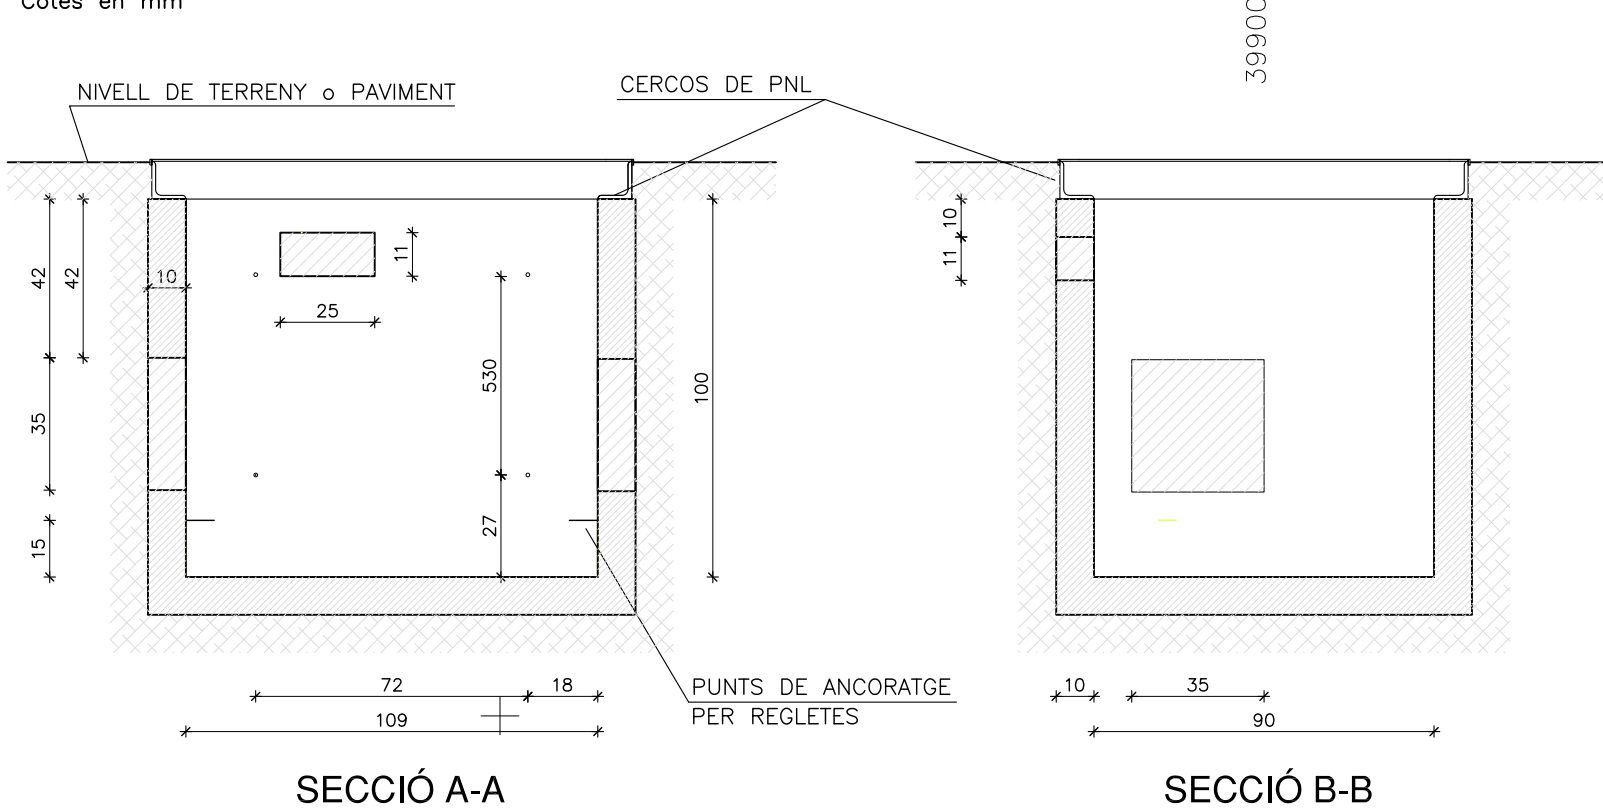


- FINESTRES DE PARETS TRANSVERSAIS: VA BUIT
- FINESTRES DE PARETS LONGITUDINALS:
VAN AMB PARET DE FORMIGÓ DE 3 cm. DE GRUIX,
A LA PART EXTERIOR.

h > 0.40 EN VORERA
h > 0.60 EN CALÇADA
h > 1.00 EN CTRA. (e=3.2mm.)
COTES EN METRES




H	a
≤ 1.25	0.45
1.25 - 1.50	0.50
1.50 - 1.85	0.55
1.85 - 2.50	0.60
2.50 - 2.75	0.65
2.75 - 3.00	0.70
3.00 - 6.00	0.75

AMPLADA MÍNIMA
DE RASA

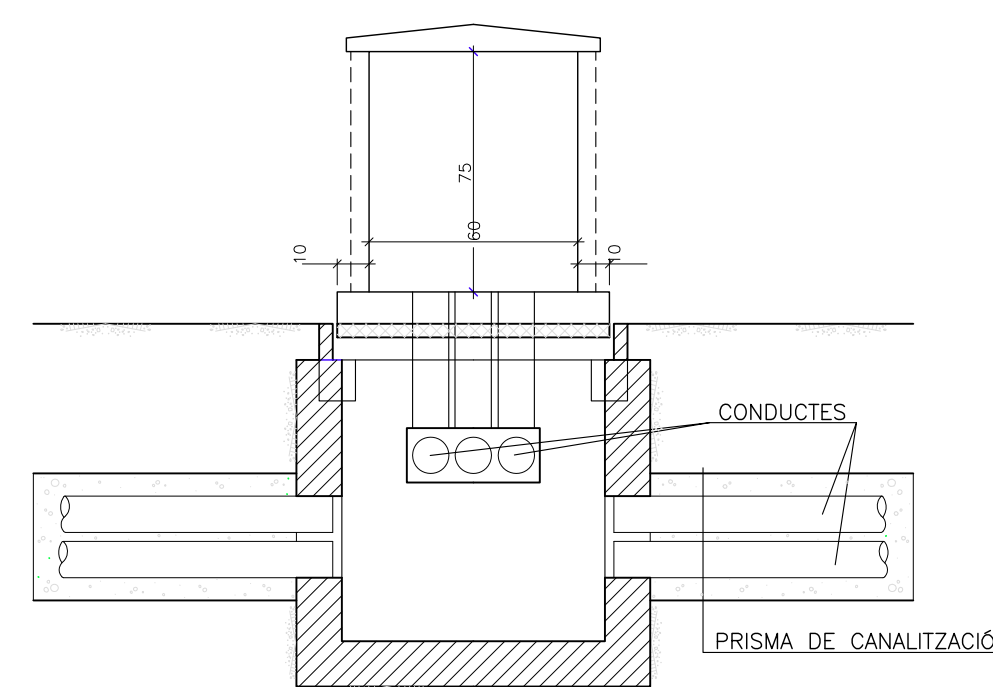


DETALL D'INSTAL·LACIÓ D'ARMARIS I PERICONS

ZONA
PRIVADA

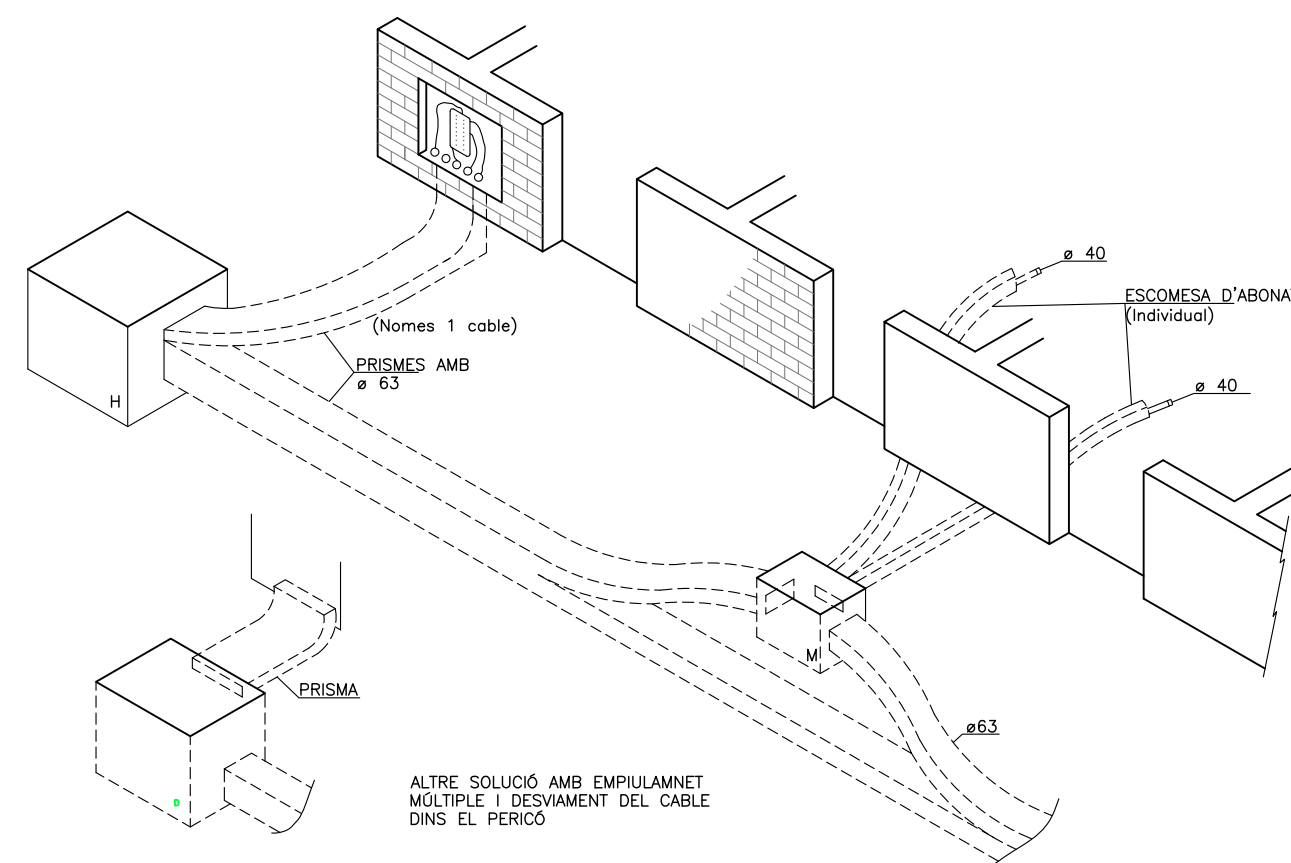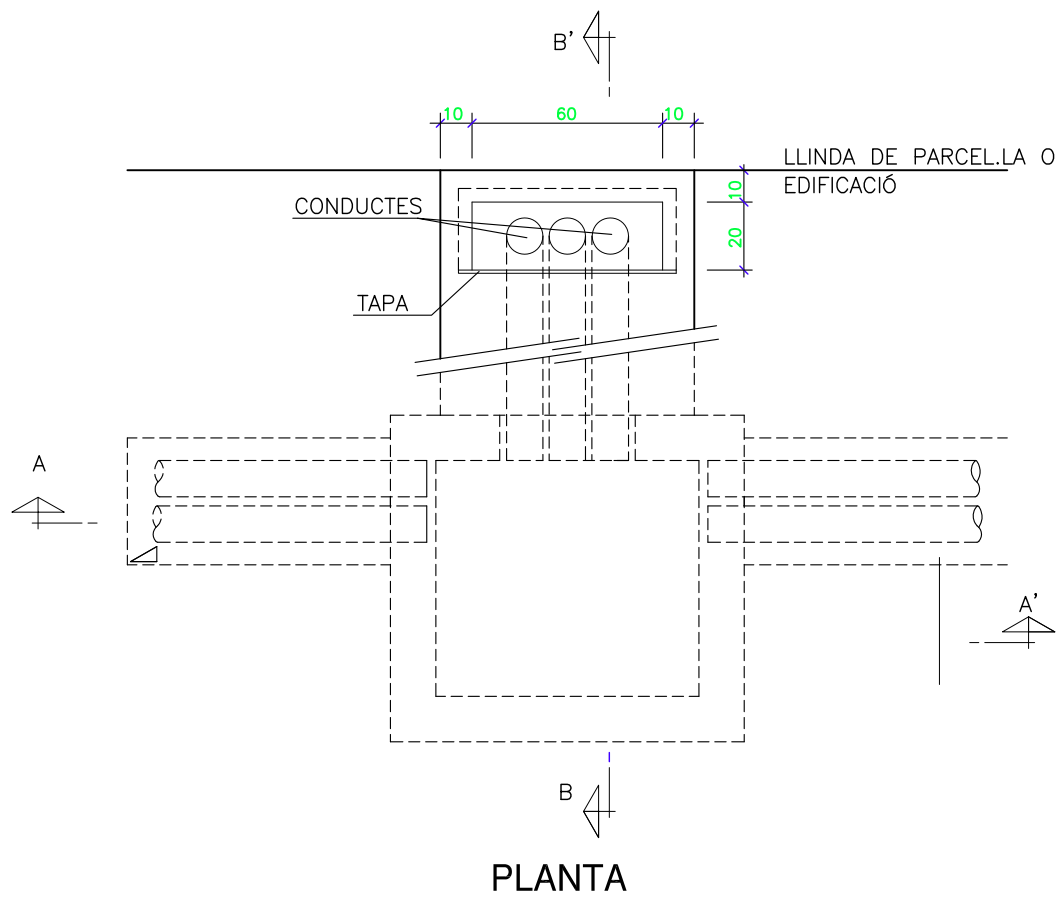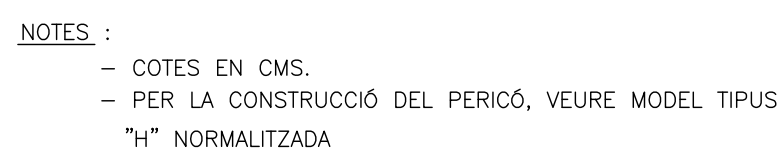[illegible]

ÀMBIT DE LA U.A. 23, Superfície= 22.086 m²

- LLUMINERA: INNOVA B de NOVATILU
Il·luminació LED / T. Color 4000°K.
COLUMNA: Bàcul recte 4m
- LLUMINERA: Projector MILAN S de NOVATILU
Il·luminació LED / T. Color 4000°K.
- LLUMINERA: MILAN S de NOVATILU
Il·luminació LED / T. Color 4000°K.
COLUMNA: Bàcul recte 7m
- LLUMINERA: INNOVA de NOVATILU
Il·luminació LED / T. Color 4000°K.
Incorporada al bàcul recte de 7m
de la llumenera MILAN S
- ARQUETA 40x40 cm (Una arqueta cada 40 metres)
- PAS CALÇADA FORMIGONAT.
- QEP QUADRE ENLLUMENAT PÚBLIC
- L-1, L2, L3 TOTES LES LÍNIES CU RV-K 0,6/1KV
(Cada línia anirà en un tub de ø63)
- TT CONDUCTOR TERRA CU 35mm²

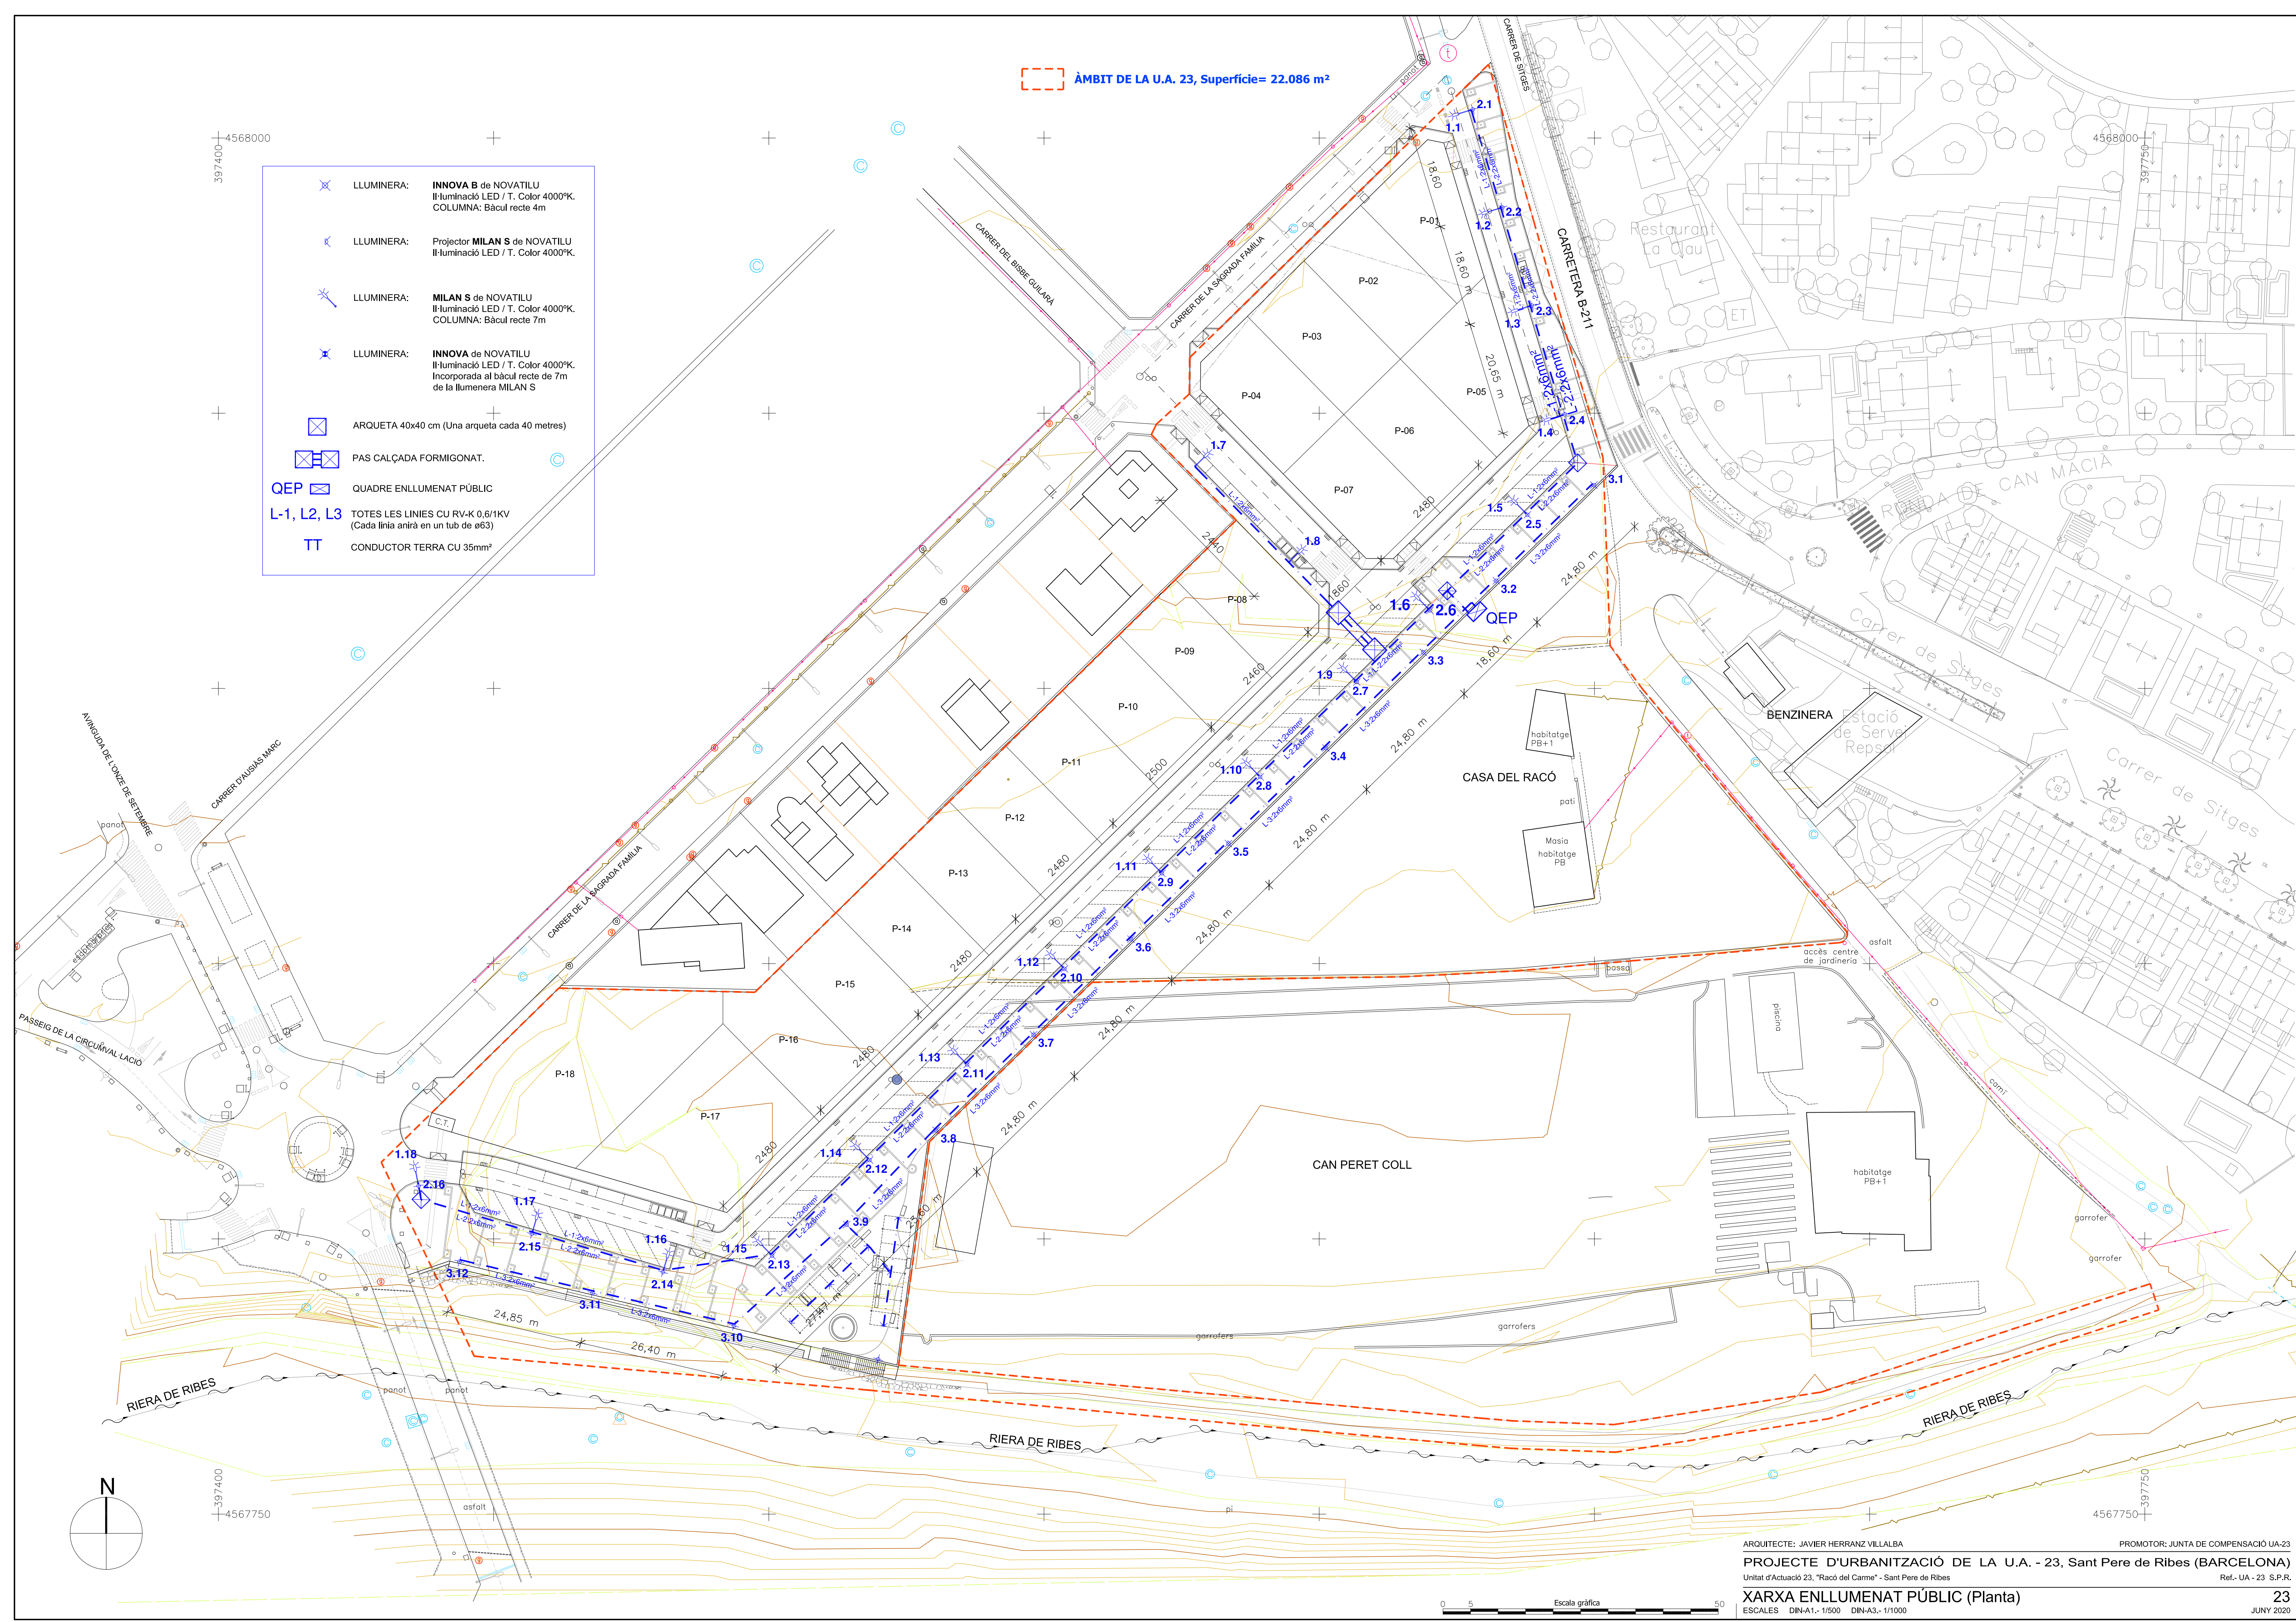

ARQUITECTE: JAVIER HERRANZ VILLALBA PROMOTOR: JUNTA DE COMPENSACIÓ UA-23

PROJECTE D'URBANITZACIÓ DE LA U.A. - 23, Sant Pere de Ribes (BARCELONA)

Unitat d'Actuació 23, "Racó del Carné" - Sant Pere de Ribes Ref.- UA - 23 S.P.R.

XARXA ENLLUMENAT PÚBLIC (Planta)


ESCALES DIN-A1.- 1/500 DIN-A3.- 1/1000

23
JUNY 2020


LLUMINERA: **INNOVA B** de NOVATILU
Il·luminació LED / T. Color 4000°K.
COLUMNA: Bàcul recte 4m



LLUMINERA: **INNOVA** de NOVATILU
Il·luminació LED / T. Color 4000°K.
Fixada sobre columna de la llumenera MILAN

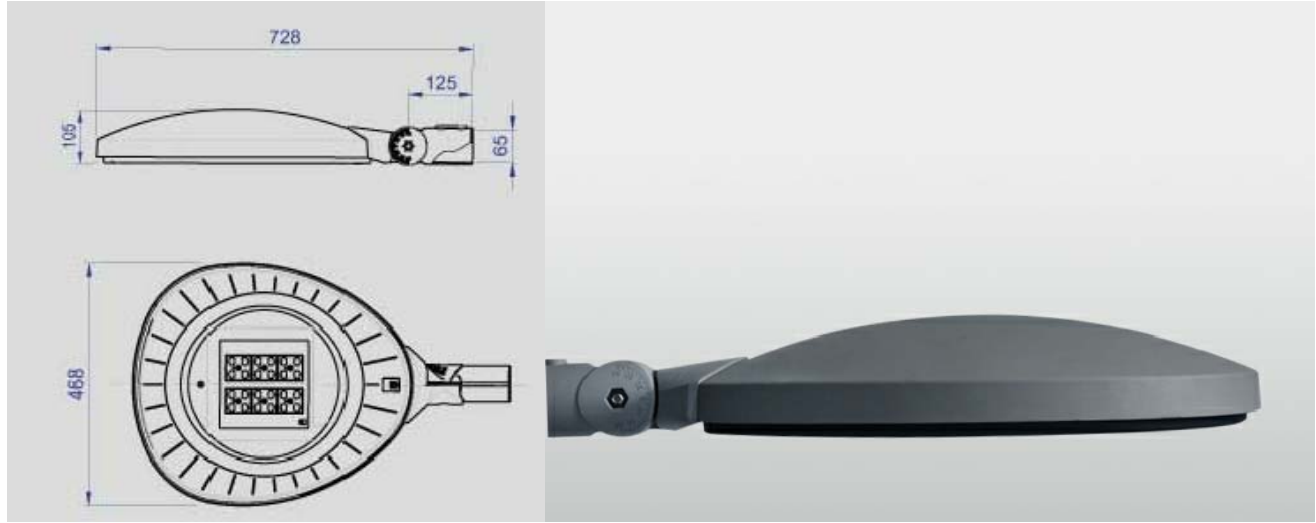

LLUMINERA: **MILAN S** de NOVATILU
Il·luminació LED / T. Color 4000°K.
COLUMNA: Bàcul recte 7m

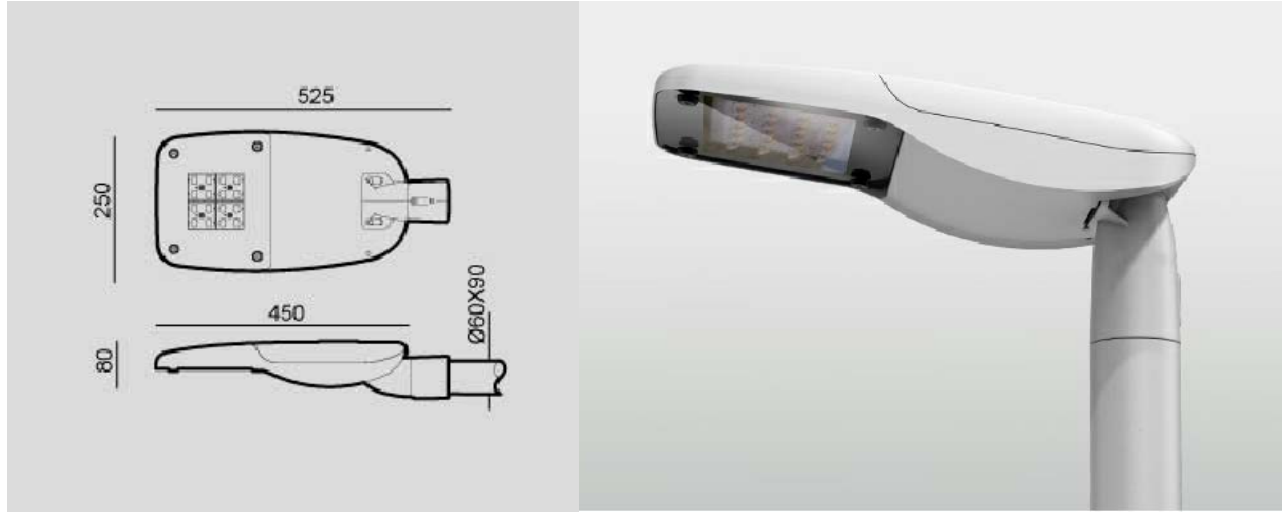


LLUMINERA: **PROJECTOR MILAN S** de NOVATILU
Il·luminació LED / T. Color 4000°K.
Fixada sobre estructura de pergola




DETALL FONAMENT COLUMNA TIPUS I PRESA DE TERRA

ESCALA 1/10

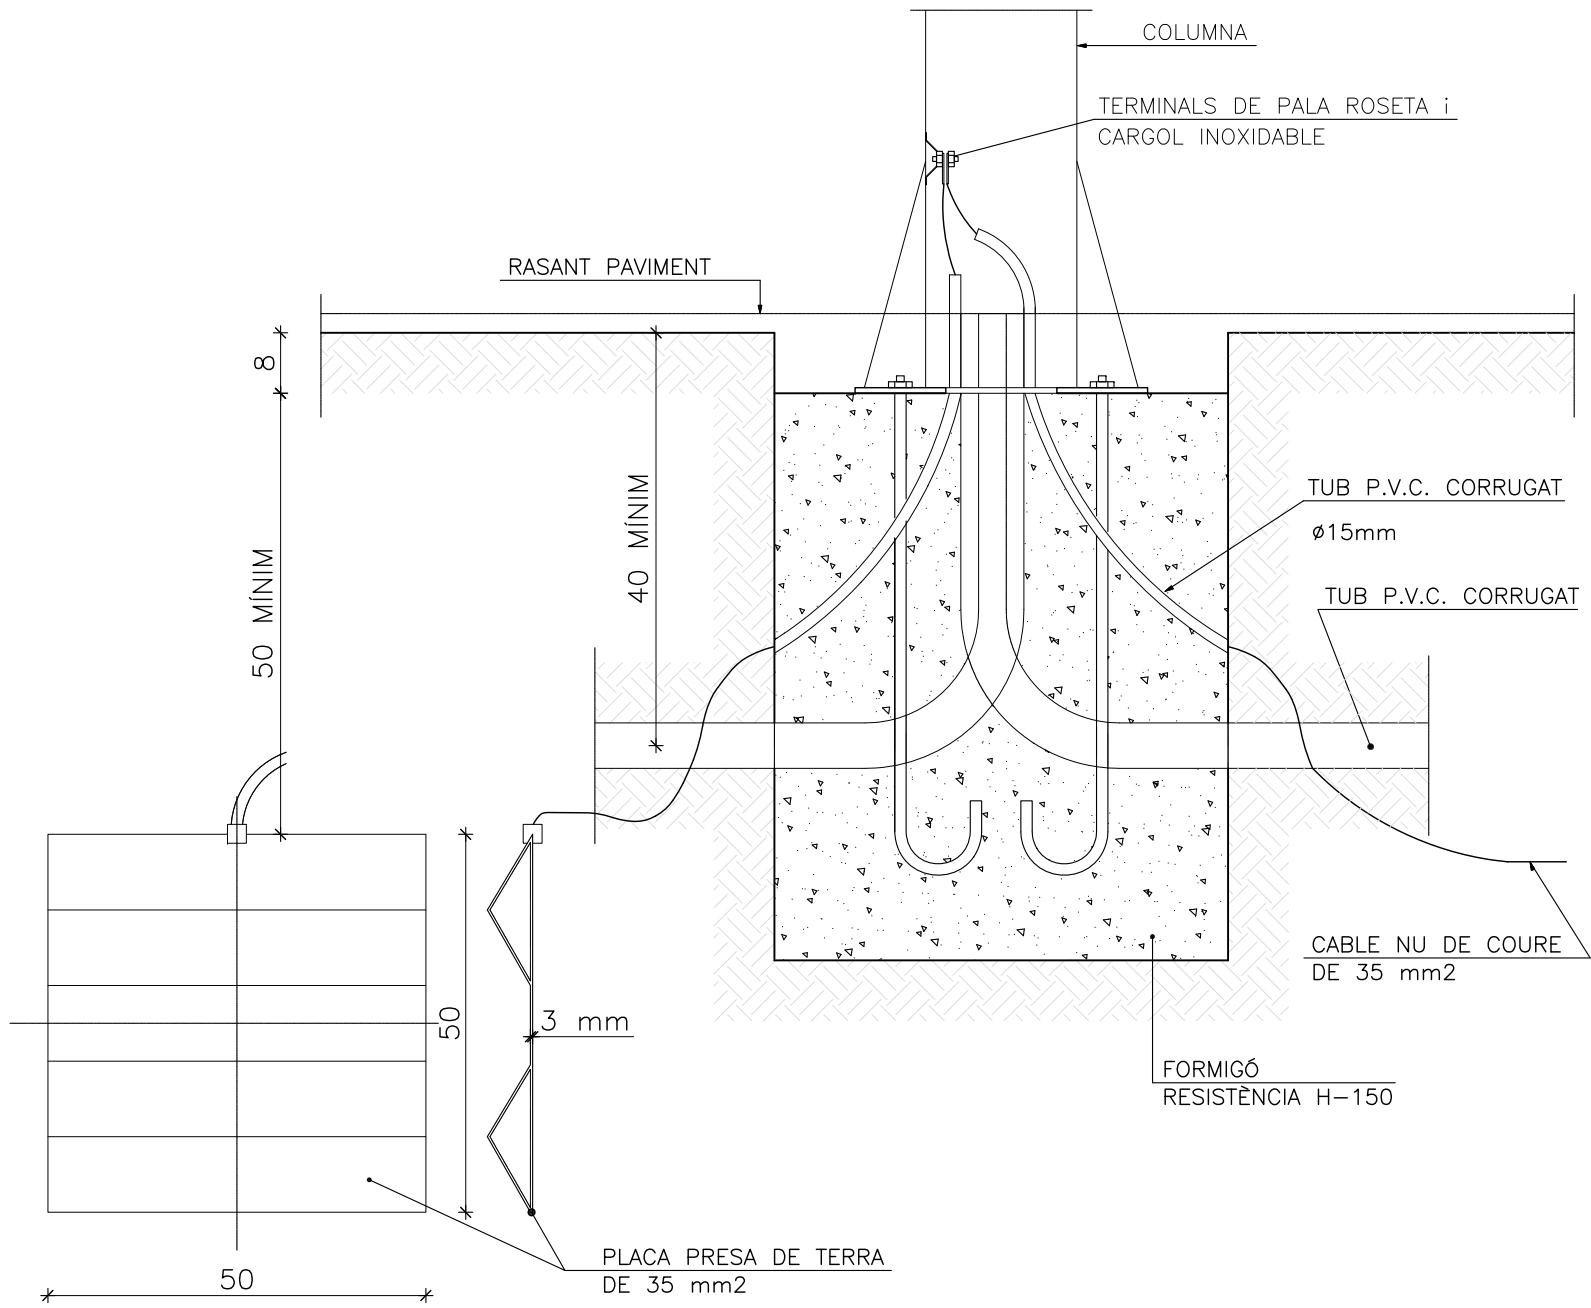


ANCORATGES DE LES COLUMNES I BACULS

ALÇADA		3	3.50	4	4.50	5	6	7	8	9	10	11	12
CIMENTACIONS	Ø	0.50	0.50	0.60	0.60	0.60	0.60	0.80	0.80	0.80	0.80	0.90	0.90
	H	0.65	0.65	0.65	0.65	0.70	0.80	0.80	0.80	0.95	1.00	1.00	1.20
PERNS	L	400	400	500	500	500	500	700	700	700	900	900	900
	Op	14	14	22	22	22	22	24	24	24	27	27	27
	r	100	100	100	100	100	100	110	110	110	130	130	130
FEMELLES	T	27	27	27	27	27	36	36	36	40	40	40	40
	t	15	15	15	15	15	19	19	19	22	22	22	22
ARANDELES	M	50	50	50	50	50	50	50	50	60	60	60	60
	m	5	5	5	5	5	5	5	5	8	8	8	8
	Øa	15	15	21	21	21	25	25	25	28	28	28	28

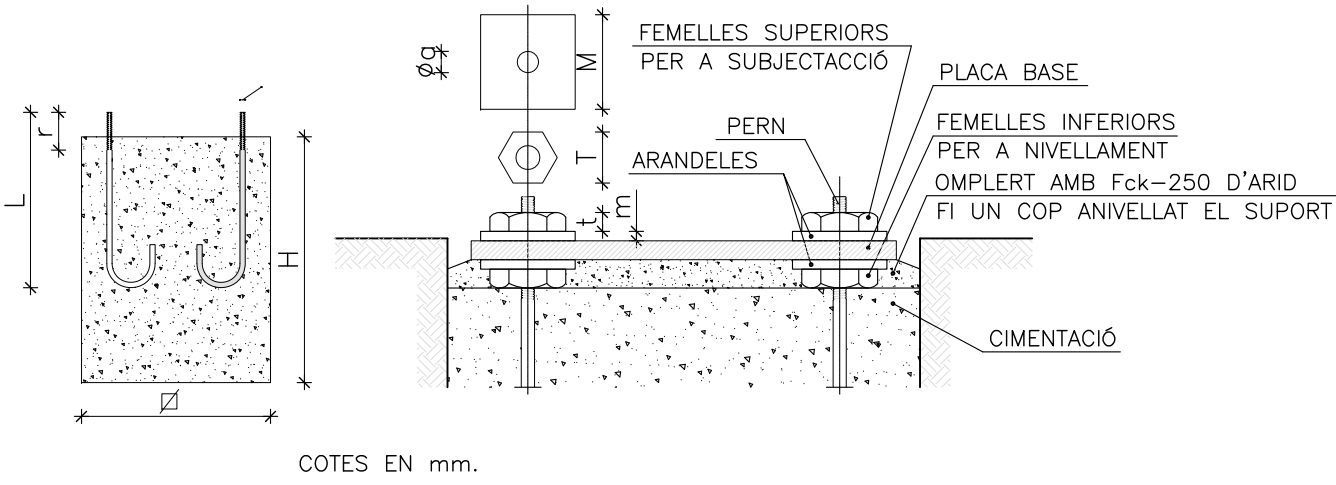

RASA TIPUS PER A ENTUBAR CABLES A ZONA DE VIALS


ESCALA 1/20

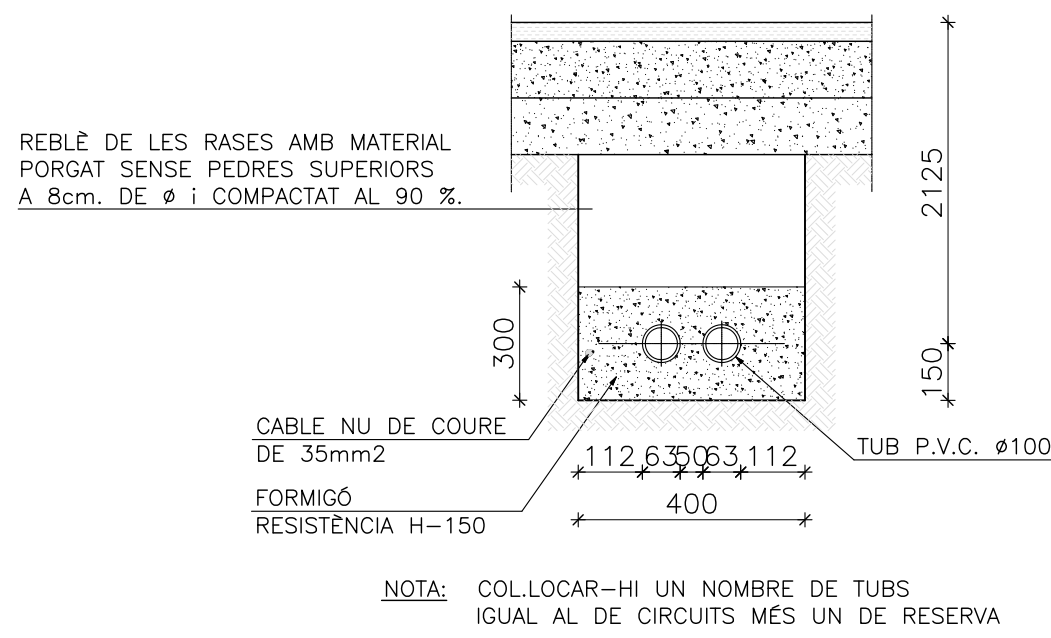

NOTA: COL·LOCAR-HI UN NOMBRE DE TUBS IGUAL AL DE CIRCUITS MÉS UN DE RESERVA

ARMARI D'ACER INOX. AISI-304 PINTAT RAL-7032


1/1-4583250

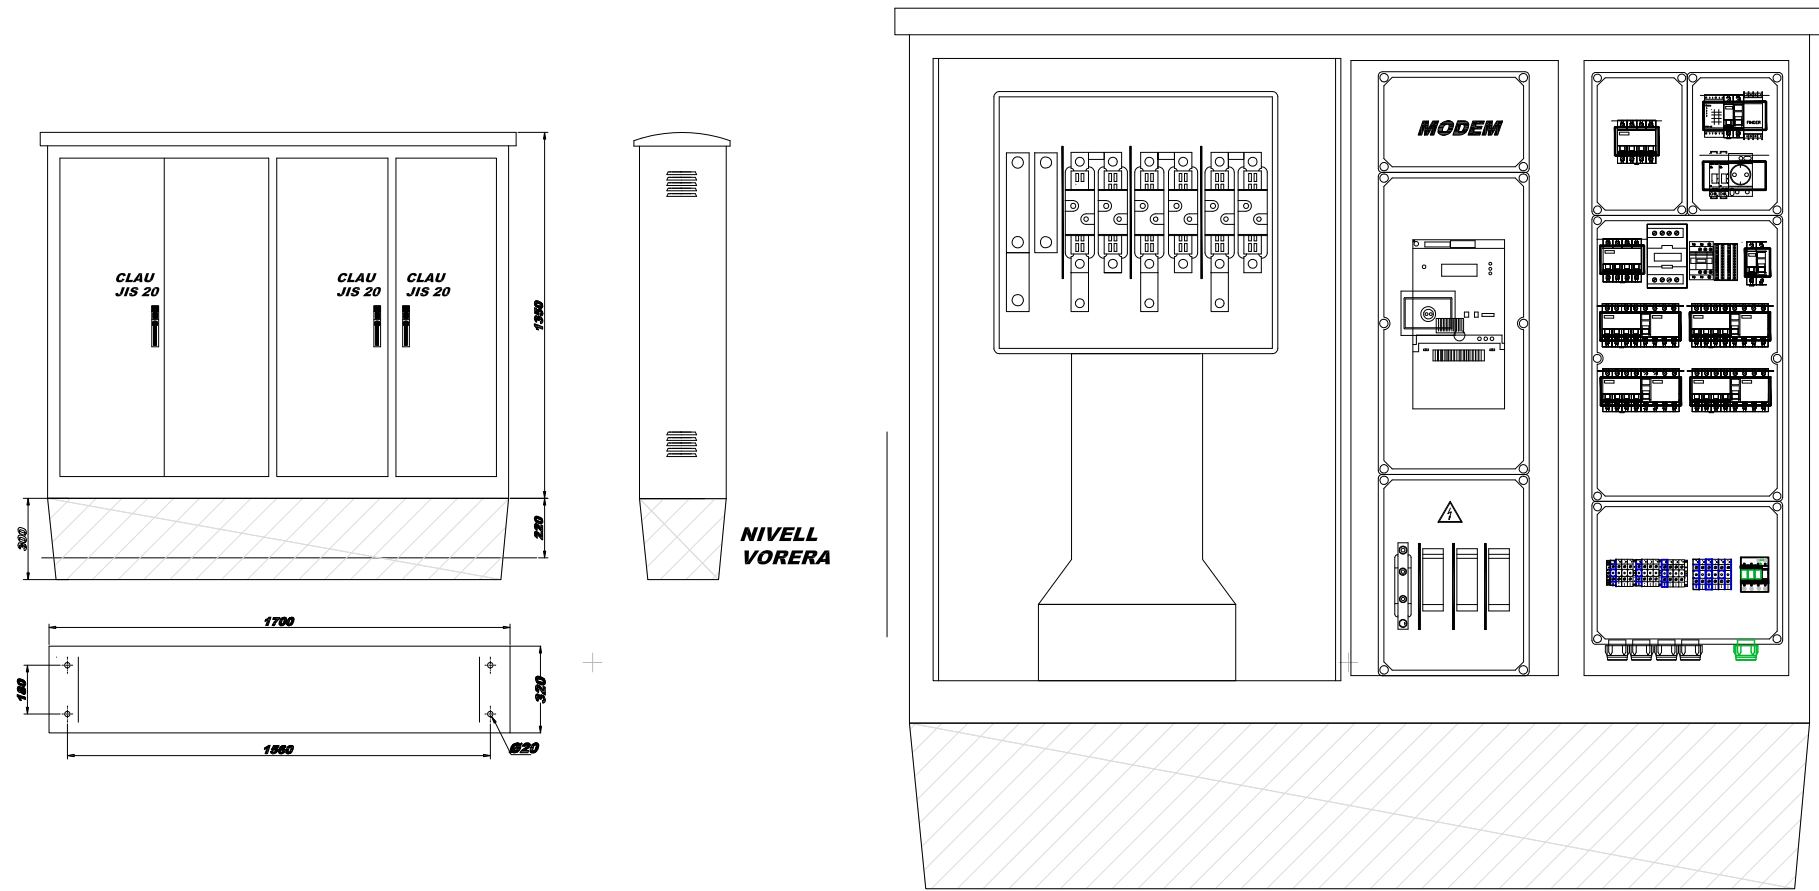

EL QUADRE ELECTRIC ES MERAMENT ORIENTATIU I REPRESENTATIU.

ARMARI TIPUS PER A CENTRE DE COMANDAMENT


ESCALA 1/20

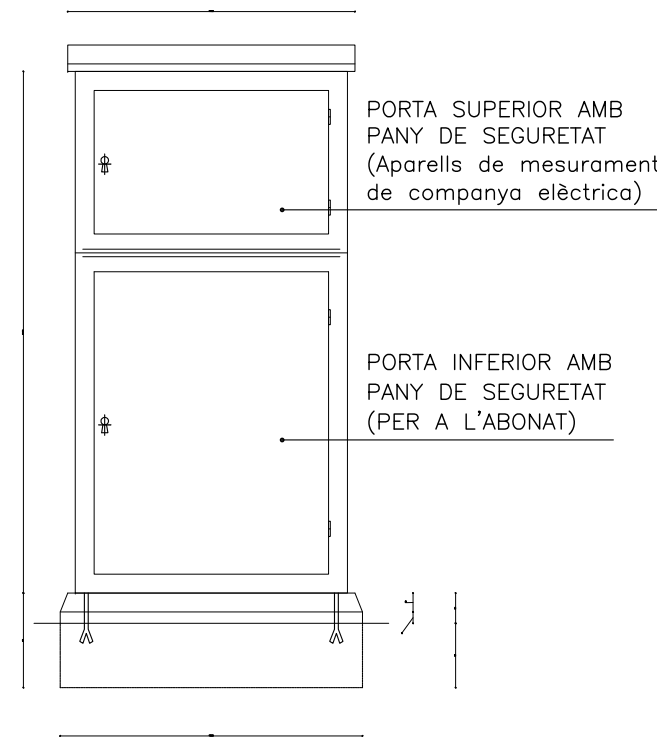

ALÇAT FRONTAL

ESCALA 1/20

DISTRIBUCIÓ APARELLAMENT

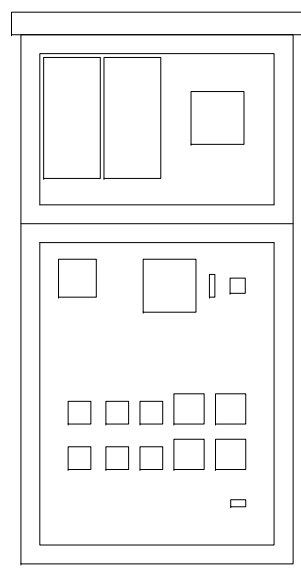


ALÇAT LATERAL

ESCALA 1/20

NOTES: EL MATERIAL UTILITZAT SERÀ DE XAPA D'ACER GALVANITZAT D'UN GRUIX MÍNIM DE 3mm.

ESQUEMA QUADRE

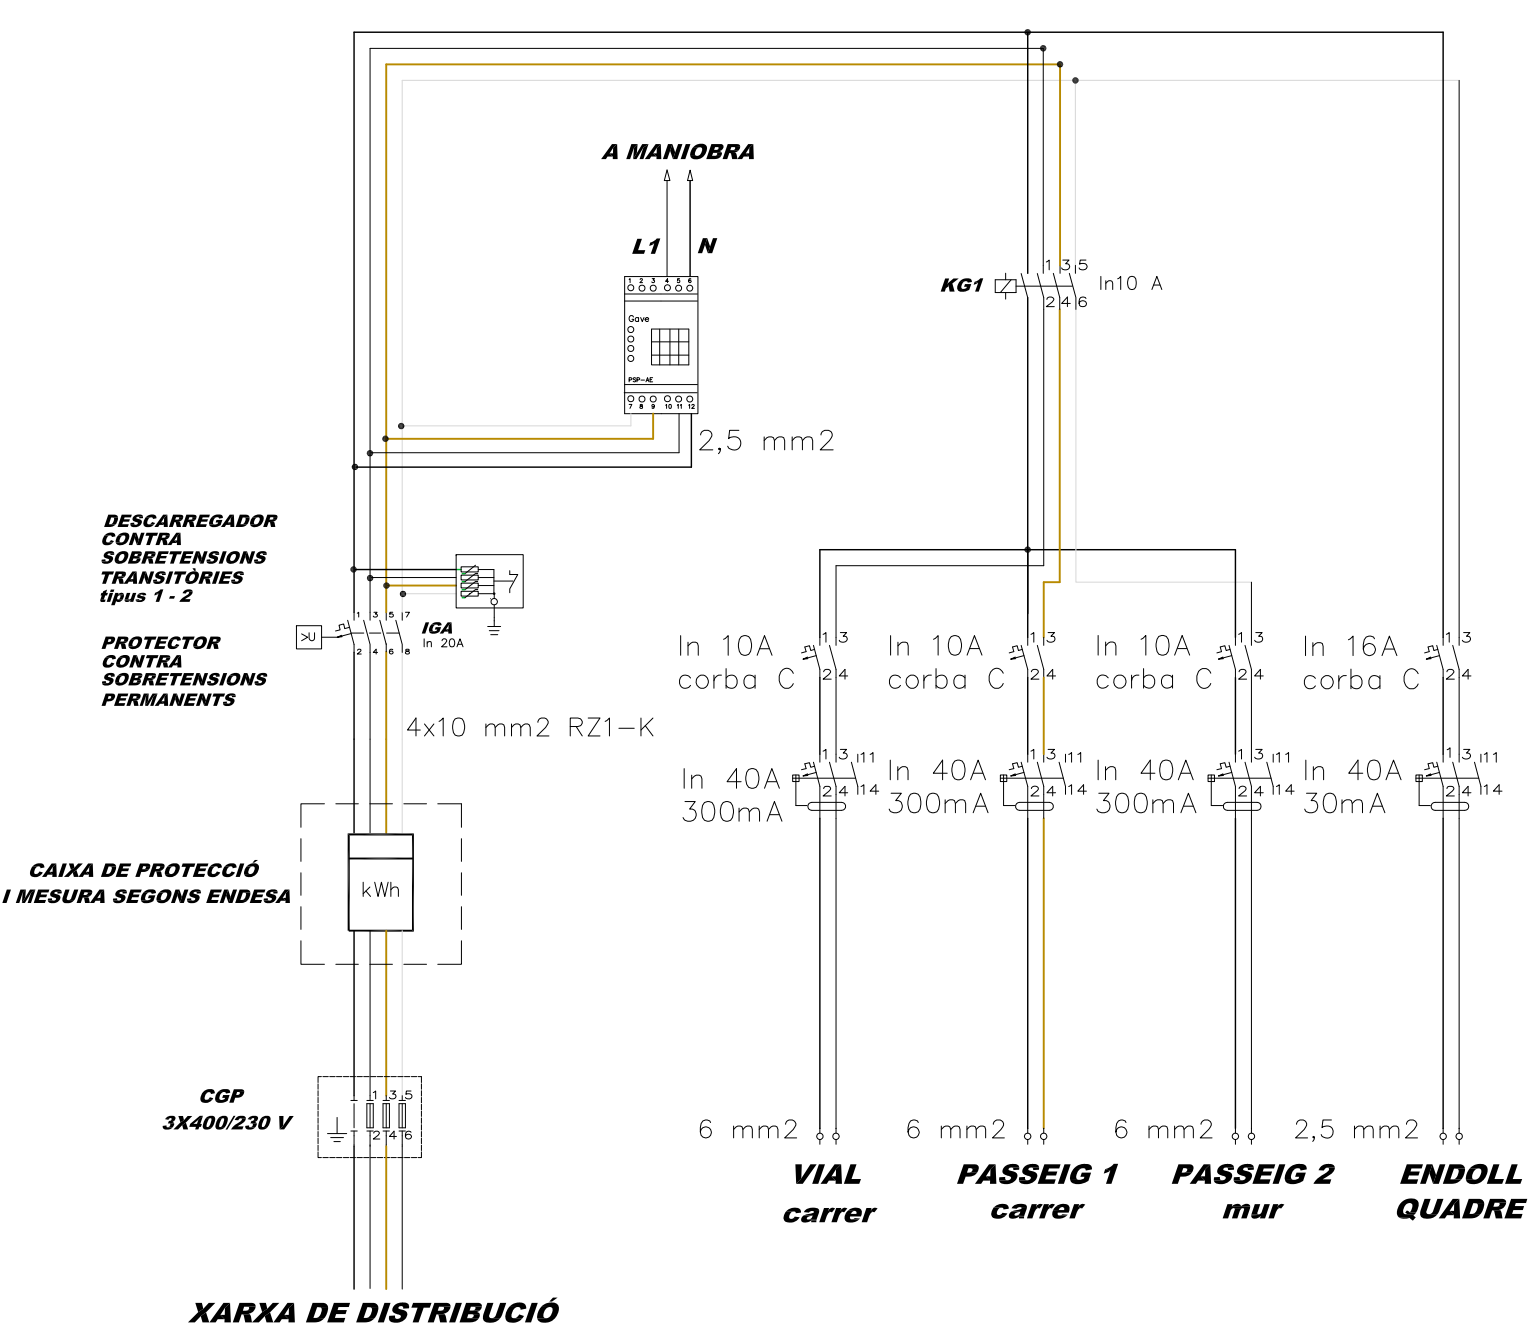

ARQUITECTE: JAVIER HERRANZ VILLALBA

PROMOTOR: JUNTA DE COMPENSACIÓ UA-23

PROJECTE D'URBANITZACIÓ DE LA U.A. - 23, Sant Pere de Ribes (BARCELONA)

Unitat d'Actuació 23, "Racó del Carme" - Sant Pere de Ribes



Ref.- UA - 23 S.P.R.

XARXA ENLLUMENAT PÚBLIC (Detalls)




ESCALES DIN-A1.- 1/500 DIN-A3.- 1/1000

24


JUNY 2020

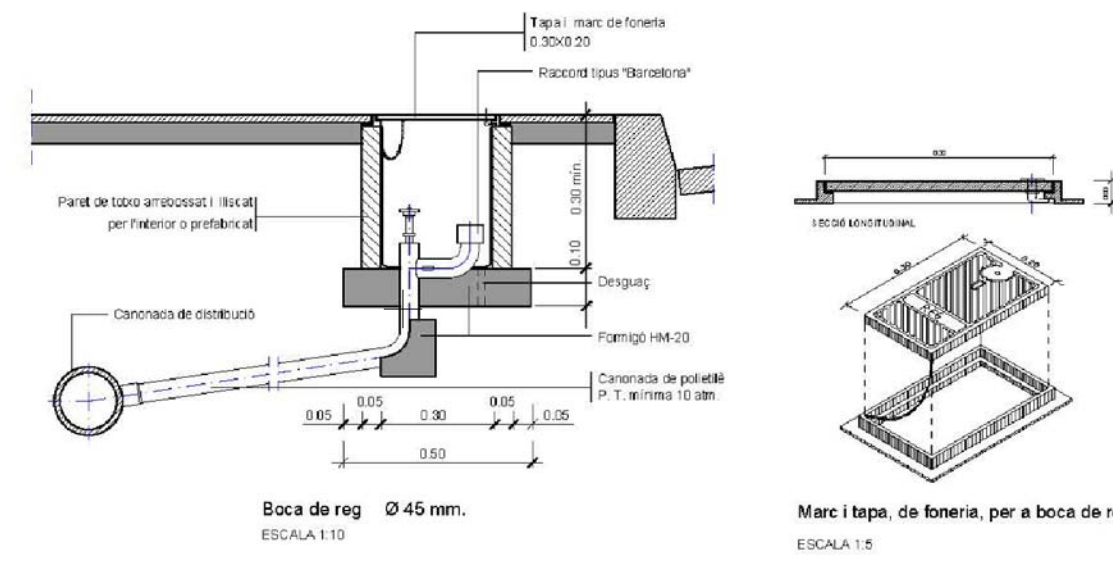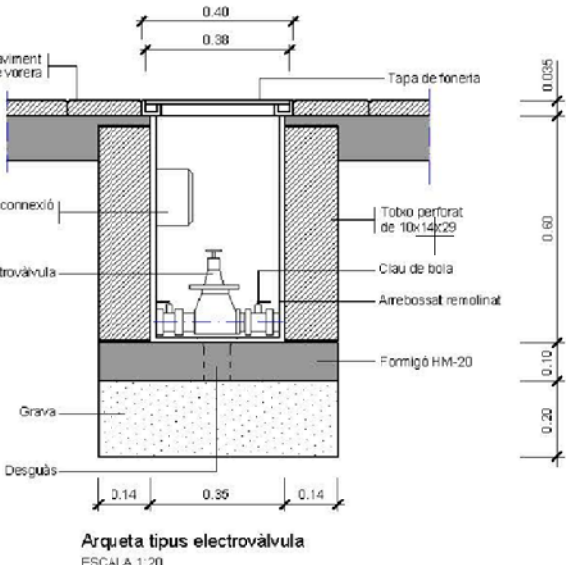

ÀMBIT DE LA U.A. 23, Superfície= 22.086 m²

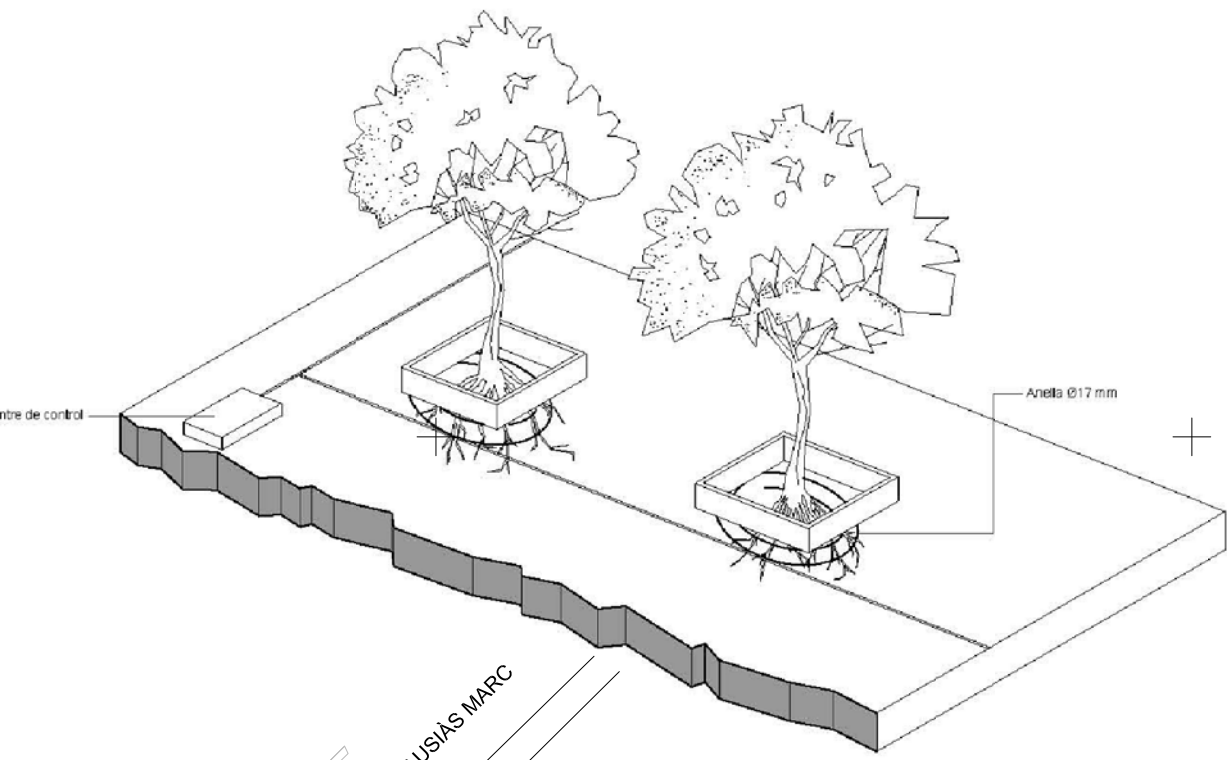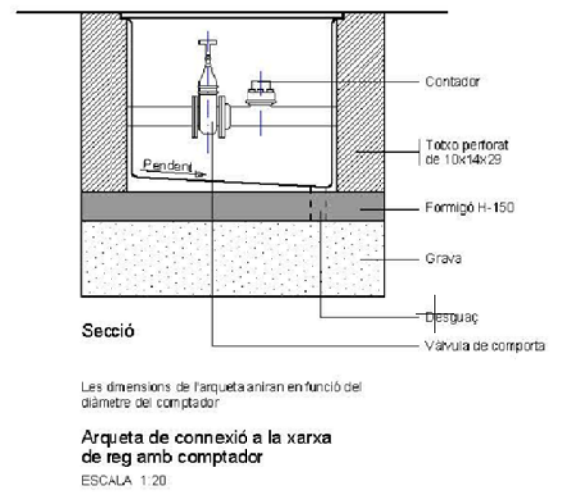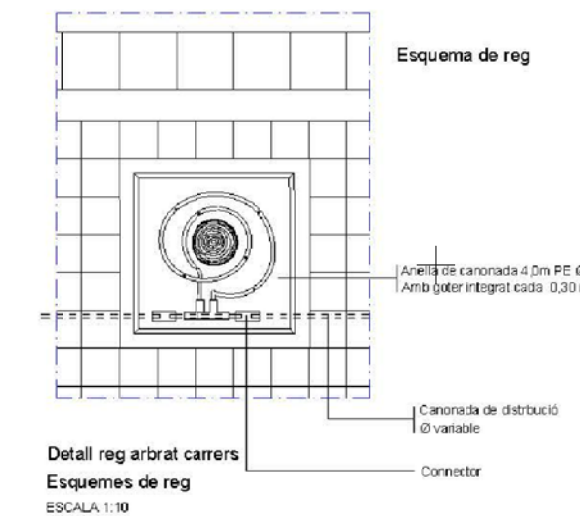

-  PUNT DE CONNEXIÓ DE LA XARXA DE REG A XARXA D'AIGUA POTABLE
-  ARQUETA DE CONNEXIÓ A LA XARXA DE REG AMB COMPTADOR
-  ARQUETA TIPUS ELECTROVÀLVULA AMB CAIXA DE CONNEXIÓ ESTANTANCA
-  BOCA DE REG (Raccord tipus "Barcelona")
-  PROGRAMADOR XARXA DE REG
(Connectat electricament al fanal més proper)
-  REGULADOR DE PRESSIÓ
-  FILTRE DE PARTÍCULES

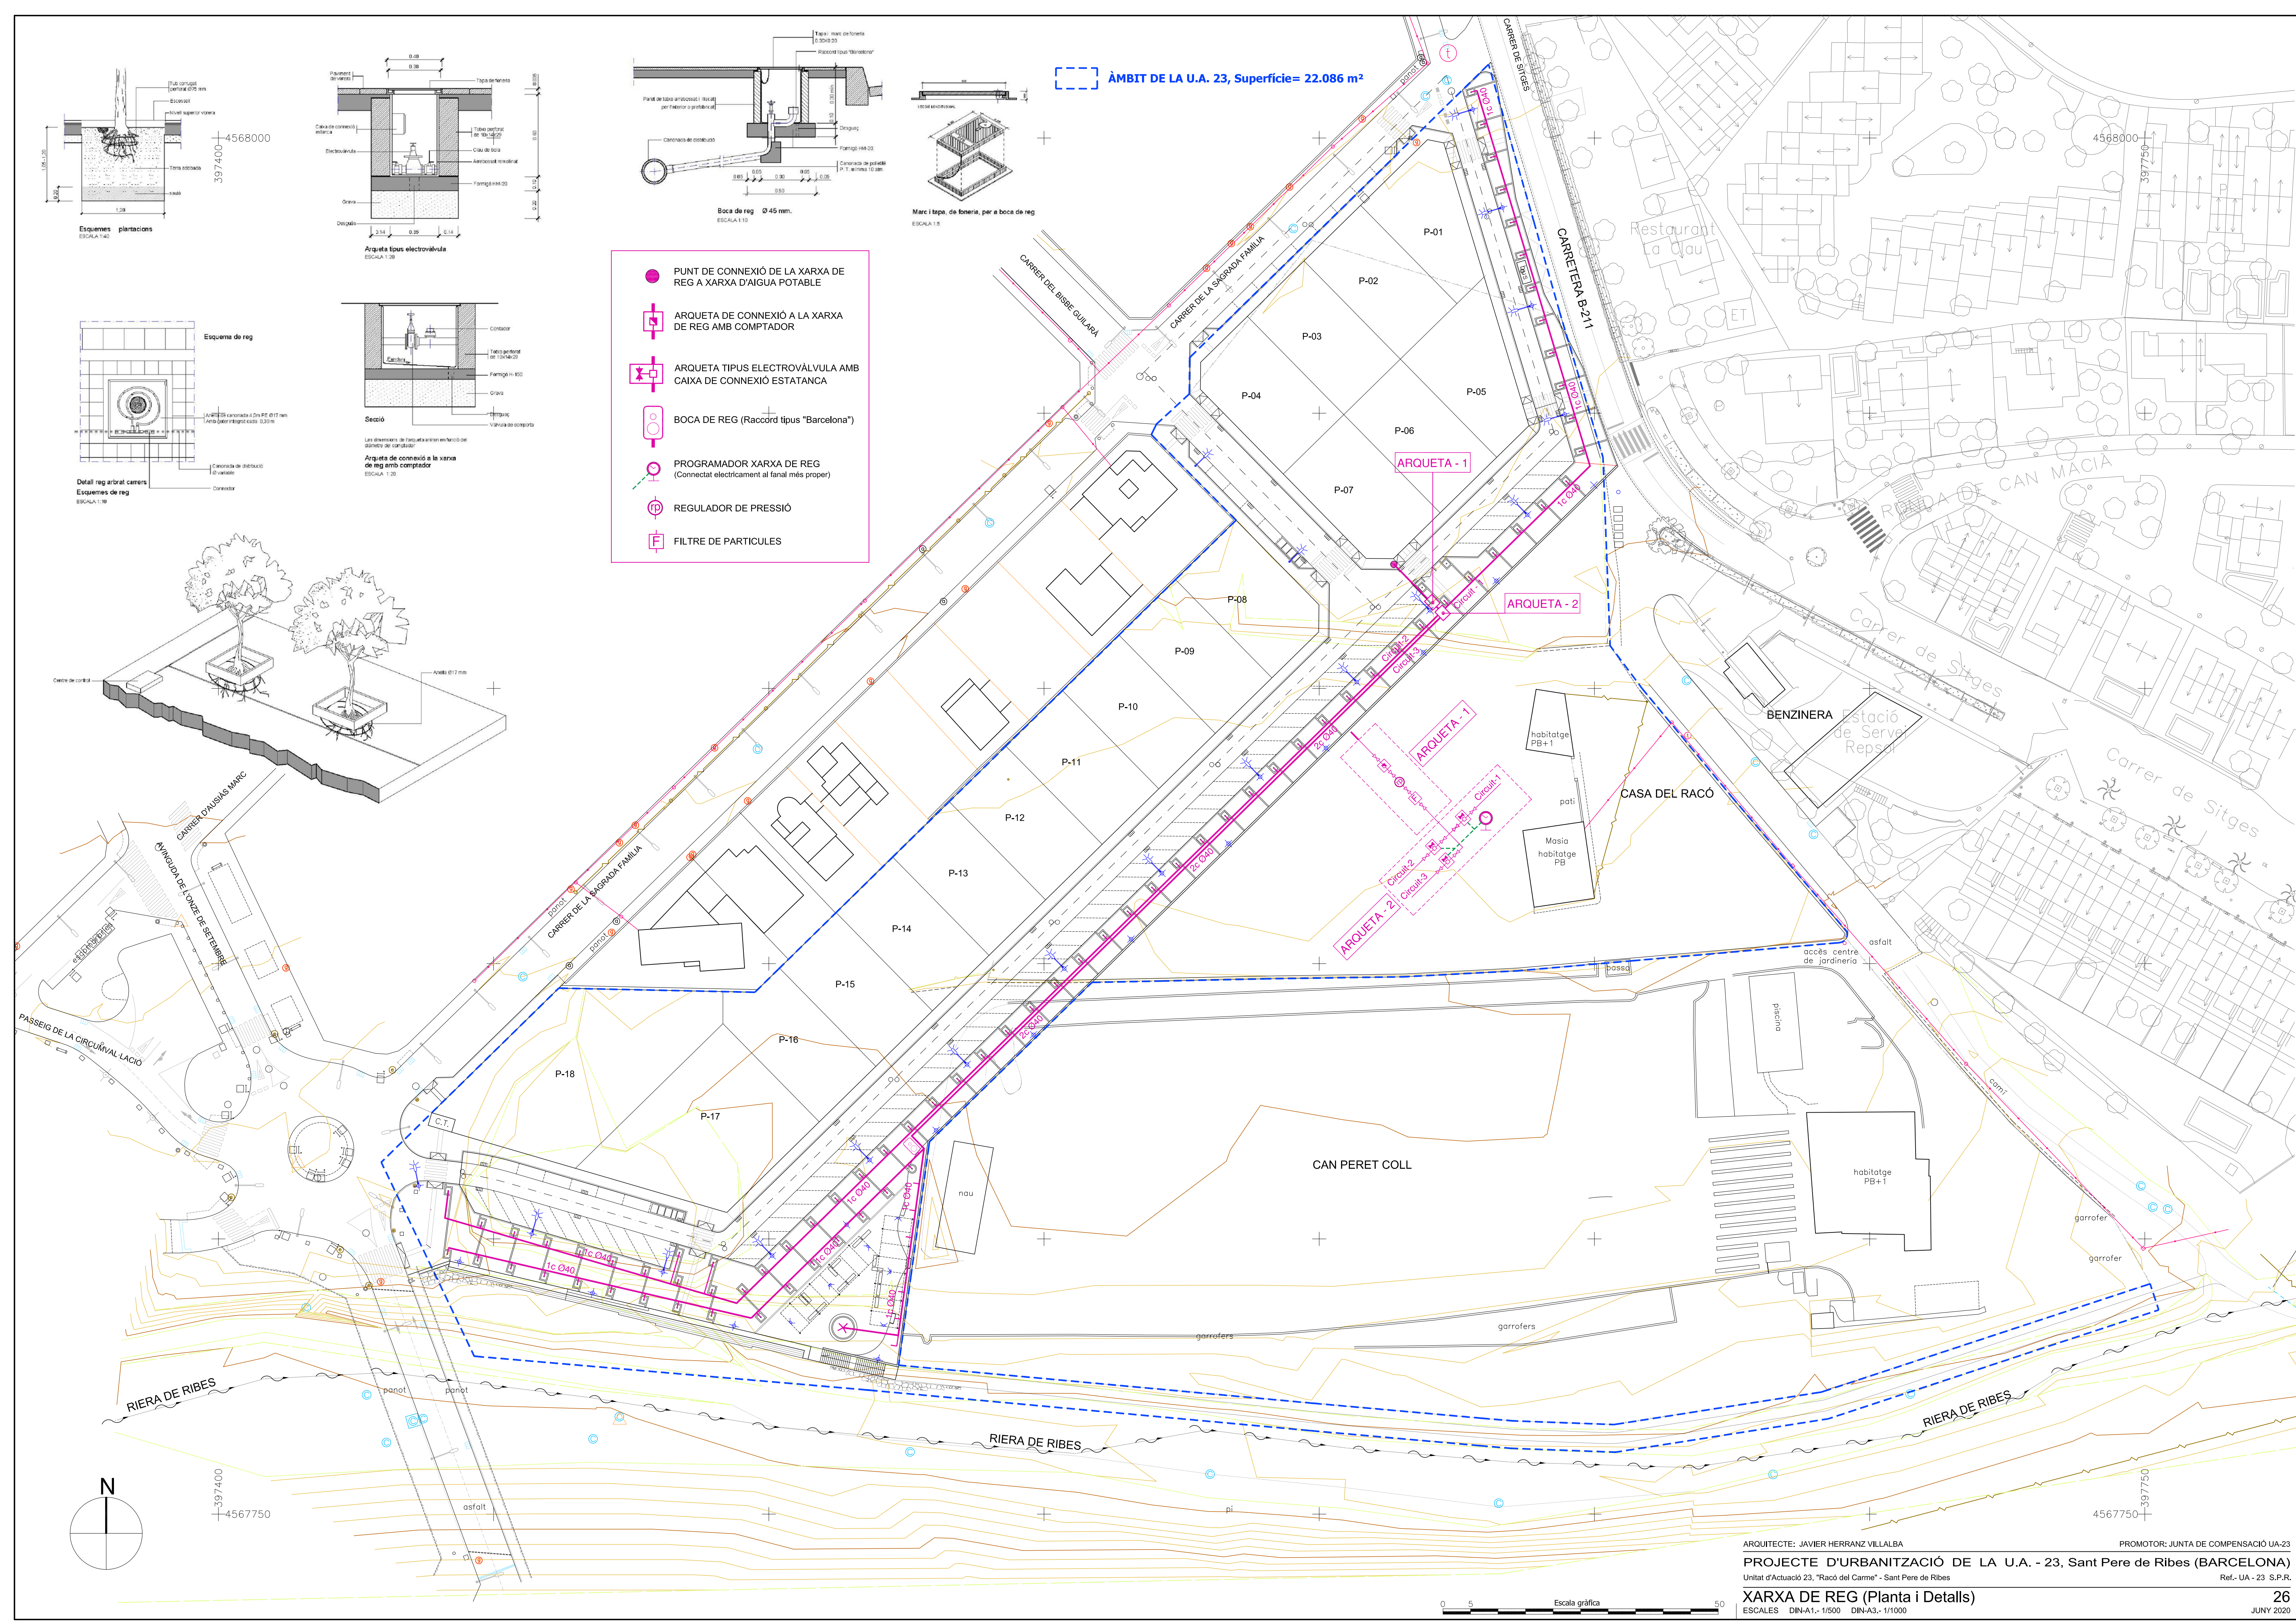

CONTENIDORS "Easy".- Sistema mono-operador automatitzat per la Recollida bilateral de contenidors amb dispositiu d'enganxament tipus SETA F90.

- CONTENIDOR DE REBUIG (3.500 litres)
- 3.500 litres de capacitat
 - Cos de color gris (RAL 7037)
 - Porta-tapa gran estàndard, amb nansa, per un costat. Tapa cega per l'altre costat
 - Marcs i tapes de color GRIS CLAR (RAL 7038)
 - Pedal d'obertura disponible per un sol costat.
 - Bandes verticals de senyalització a les quatre cantonades
 - Icona de senyalització per a invidents per un sol costat corresponent a la fracció Rebuig
 - Guia d'alineació

- CONTENIDOR DE LA FRACCIÓ FORM (1.800 litres)
- 1.800 litres de capacitat
 - Cos de color gris (RAL 7037)
 - Coberta cega per un costat i tapa amb nansa per l'altre amb boca reduïda.
 - Marcs i tapes de color MARRÓ (RAL 8024)
 - Pedal d'obertura disponible per un sol costat.
 - Bandes verticals de senyalització a les quatre cantonades
 - Icona de senyalització per a invidents per un sol costat corresponent a la fracció Orgànica
 - Guia d'alineació

- CONTENIDOR DE PAPER-CARTRÓ (3.500 litres)
- 3.500 litres de capacitat
 - Cos de color gris (RAL 7037)
 - Tapa estàndard amb orifici gran de 200x850 mm per un costat, tapa cega per l'altre costat.
 - Marcs i tapes de color BLAU (RAL 5012).
 - Pedal d'obertura disponible per un sol costat.
 - Bandes verticals de senyalització a les quatre cantonades.
 - Icona de senyalització per a invidents per un sol costat corresponent a la fracció Paper- Cartró
 - Guia d'alineació

- CONTENIDOR D'ENVASOS (3.500 litres)
- 3.500 litres de capacitat
 - Cos de color gris (RAL 7037)
 - Porta-tapa calibrada amb dos orificis circulars de 310 mm. per un costat, tapa cega per l'altre costat.
 - Marcs i tapes de color GROC (RAL 1018)
 - Bandes verticals de senyalització a les quatre cantonades
 - Icona de senyalització per a invidents per un sol costat corresponent a la fracció Envasos
 - Guia d'alineació

- CONTENIDOR DE VIDRE (3.000 litres)
- 3.000 litres de capacitat
 - Cos de color gris (RAL 7037)
 - Porta-tapa calibrada amb orifici circular de 220 mm. per un costat; tapa cega per l'altre costat.
 - Marcs i tapes de color VERD (RAL 6032)
 - Bandes verticals de senyalització a les quatre cantonades
 - Icona de senyalització per a invidents per un sol costat corresponent a la fracció Vidre
 - Guia d'alineació

ÀMBIT DE LA U.A. 23, Superfície= 22.086 m²

UBICACIÓ GRUP DE CONTENIDORS

UBICACIÓ GRUP DE CONTENIDORS

ARQUITECTE: JAVIER HERRANZ VILLALBA PROMOTOR: JUNTA DE COMPENSACIÓ UA-23

PROJECTE D'URBANITZACIÓ DE LA U.A. - 23, Sant Pere de Ribes (BARCELONA)

Unitat d'Actuació 23, "Racó del Carme" - Sant Pere de Ribes Ref.- UA - 23 S.P.R.

CONTENIDORS ESCOMBRARIES

ESCALES DIN-A1.- 1/500 DIN-A3.- 1/1000


27

JUNY 2020


- XARXA PROPOSADA RECOLLIDA D'AIGÜES RESIDUALS
- XARXA PROPOSADA RECOLLIDA D'AIGÜES PLUVIAL
- XARXA A INSTAL·LAR D'AIGUA POTABLE
- XARXA A INSTAL·LAR DE TELEFONIA
- XARXA A INSTAL·LAR DE BAIXA TENSIO
- XARXA A INSTAL·LAR DE MITJA TENSIO
- XARXA DE REG A INSTAL·LAR
- XARXA DE GAS A INSTAL·LAR
- XARXA D' ENLLMENAT PUBLIC




ÀMBIT DE LA U.A. 23, Superfície= 22.086 m²

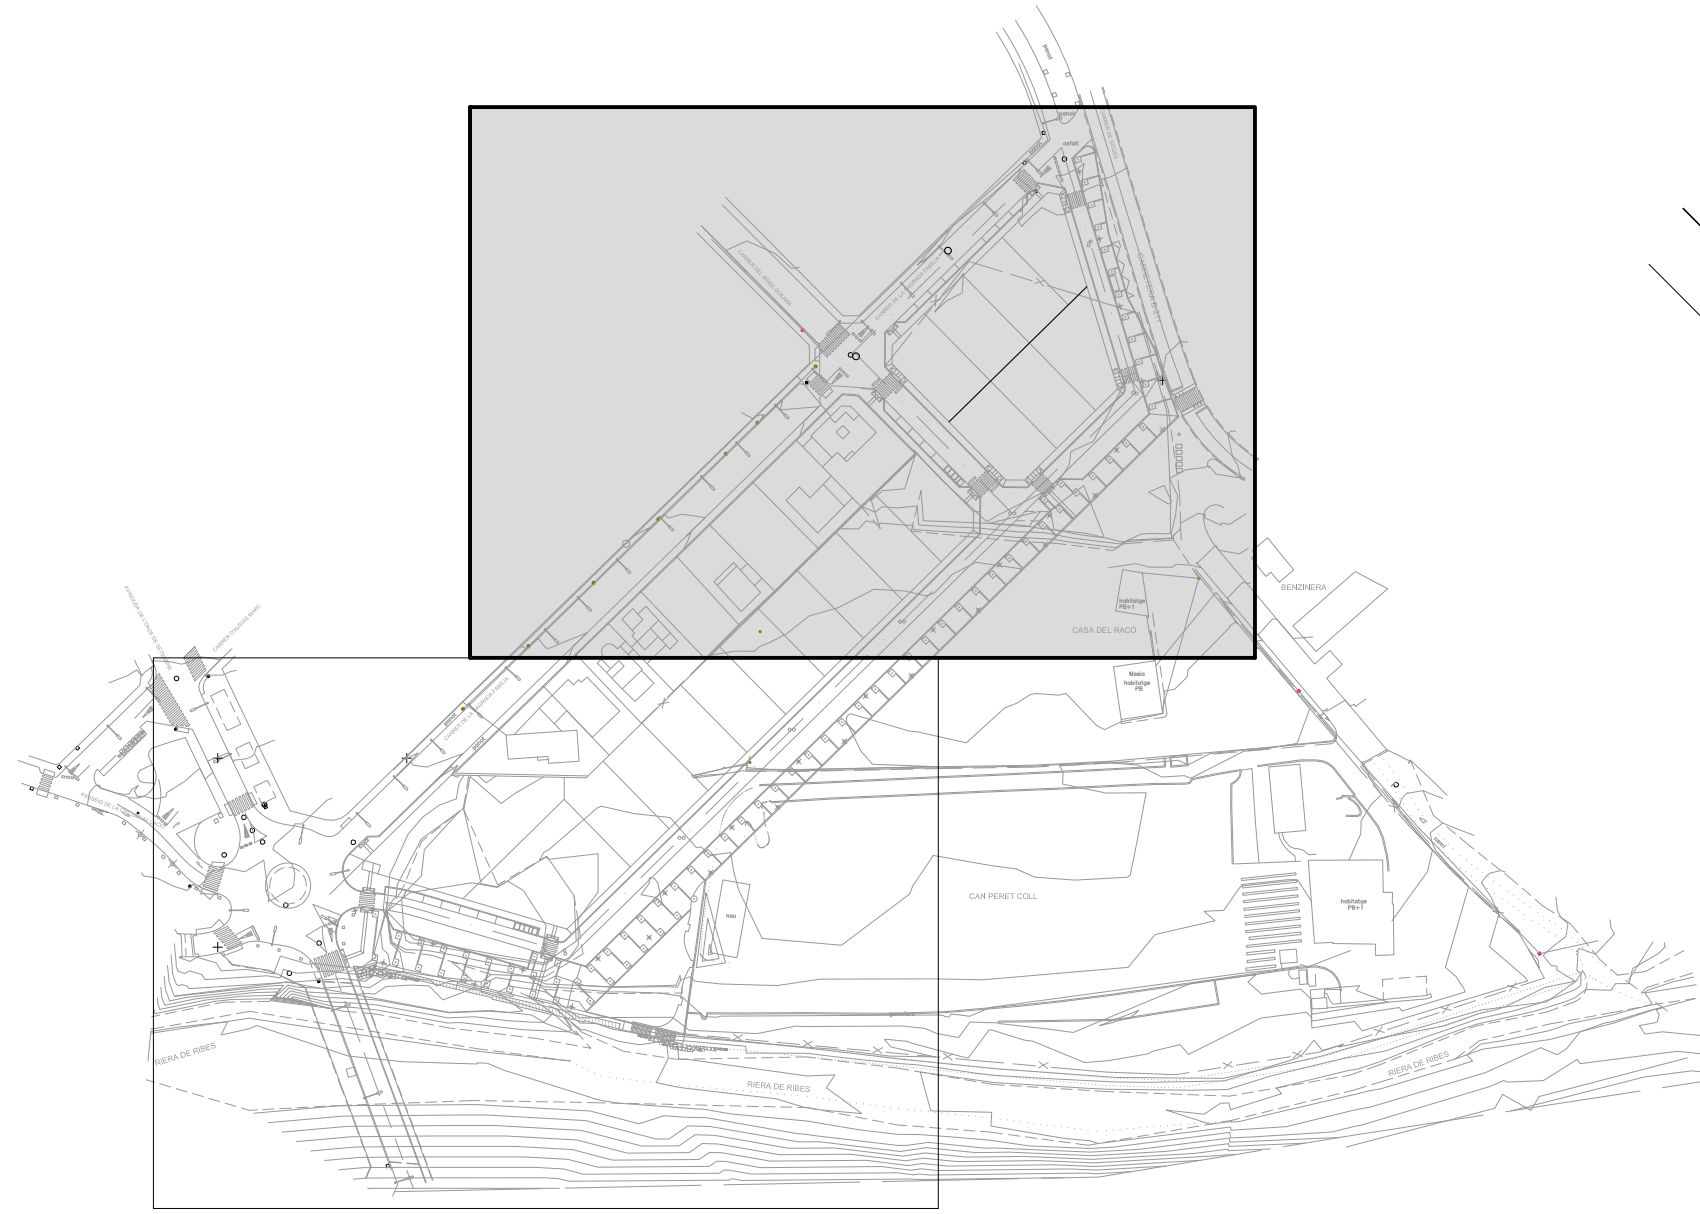


- XARXA PROPOSADA RECOLLIDA D'AIGÜES RESIDUALS
- XARXA PROPOSADA RECOLLIDA D'AIGÜES PLUVIAL
- XARXA A INSTAL·LAR D'AIGUA POTABLE
- XARXA A INSTAL·LAR DE TELEFONIA
- XARXA A INSTAL·LAR DE BAIXA TENSIO
- XARXA A INSTAL·LAR DE MITJA TENSIO
- XARXA DE REG A INSTAL·LAR
- XARXA DE GAS A INSTAL·LAR
- XARXA D' ENLLMENAT PÚBLIC

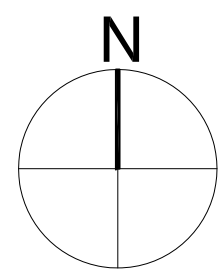


SECCIÓ CANALITZACIÓ TIPUS (MITJANA I BAIXA TENSIÓ)
ESCALA 1/20

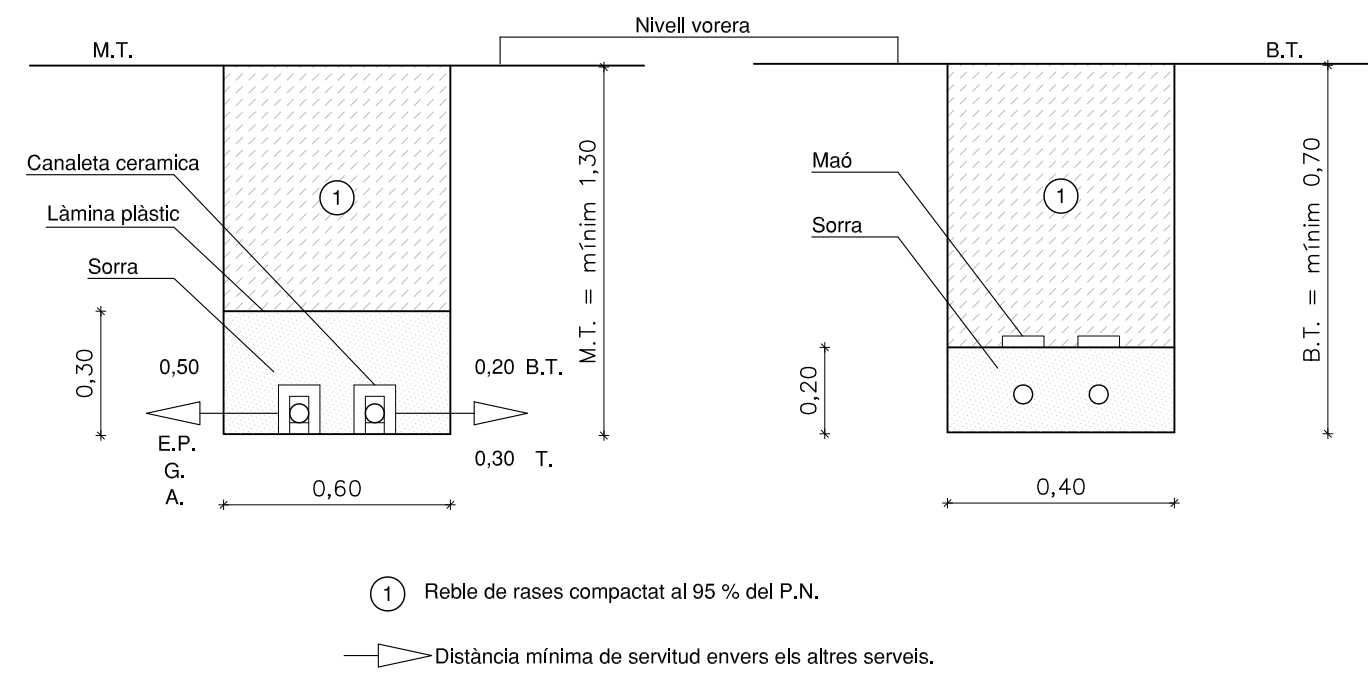


SECCIÓ CANALITZACIÓ TIPUS (ENLLUMENAT PÚBLIC)
ESCALA 1/20

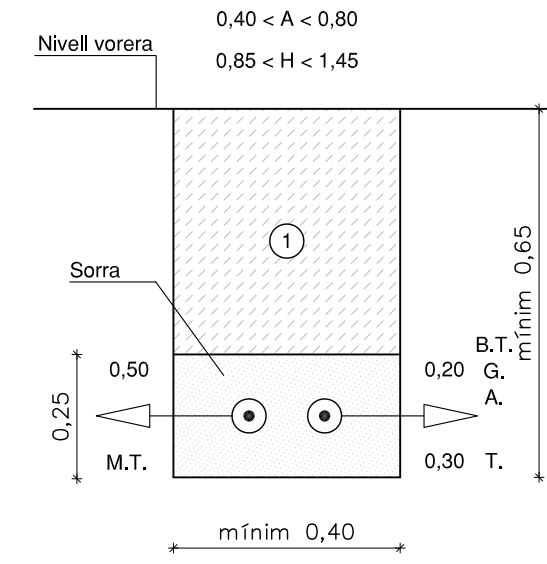


SECCIÓ CANALITZACIÓ TIPUS (TELECOMUNICACIONS)
ESCALA 1/20

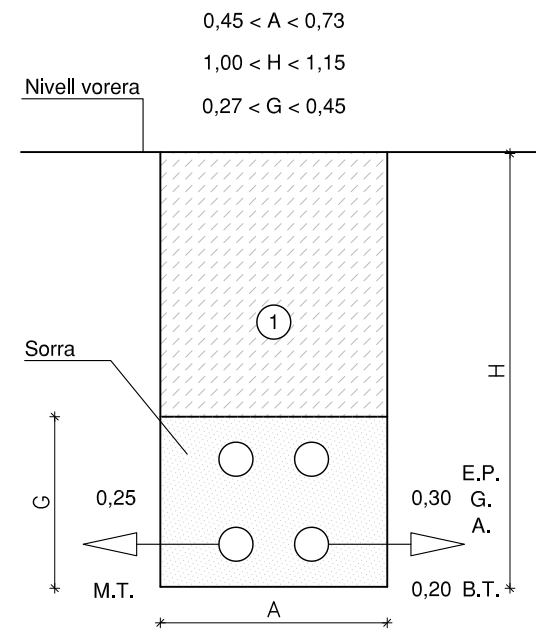



SECCIÓ CANALITZACIÓ TIPUS (AIGUA)
ESCALA 1/20

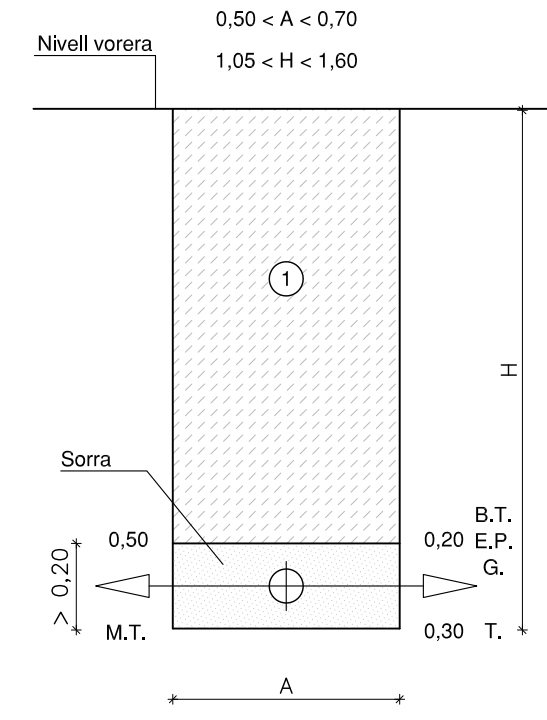

SECCIÓ CANALITZACIÓ TIPUS (GAS)
ESCALA 1/20


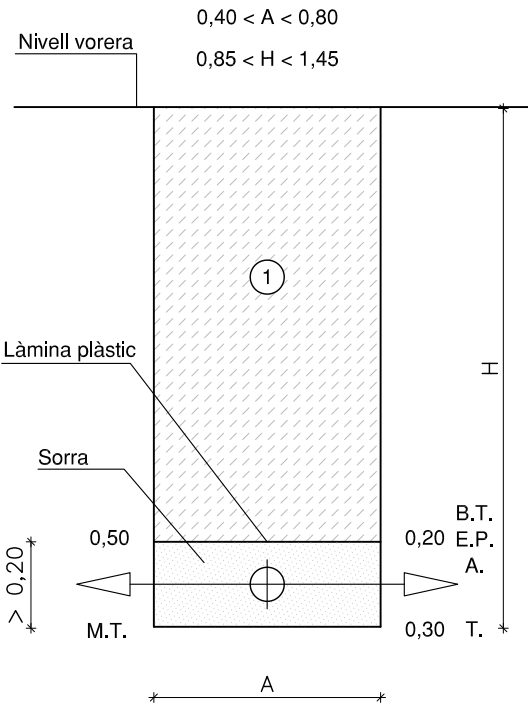


1. PAVIMENT MESCLA BITUMINOSA D-12
2. PAVIMENT PANOT 9 PASTILLES 20x20x4
3. LLIT DE SORRA 0,5 mm DE 3 cm DE GRUIX4
4. FORMIGÓ HM/20/P/40/I (10 cm gruix)
5. TOT-U ARTIFICIAL COMPACTAT 95 % PM (35 cm gruix)
6. VORADA RECTA DE FORMIGÓ 28x17
7. RIGOLA 20x20x4
8. POU DE REGISTRE
9. EMBORNAL PREFABRICAT 100x70x30
10. PAVIMENT TERRATZO EXTERIOR ABUXARDADA 40x40x4
11. MUR DE FORMIGO
12. MUR DE GABIONS
13. TANCA SIMPLE TORSIÓ (Descripció a l'estat d'amidaments)
14. BARANA (Veure detalls al plànol número 31)

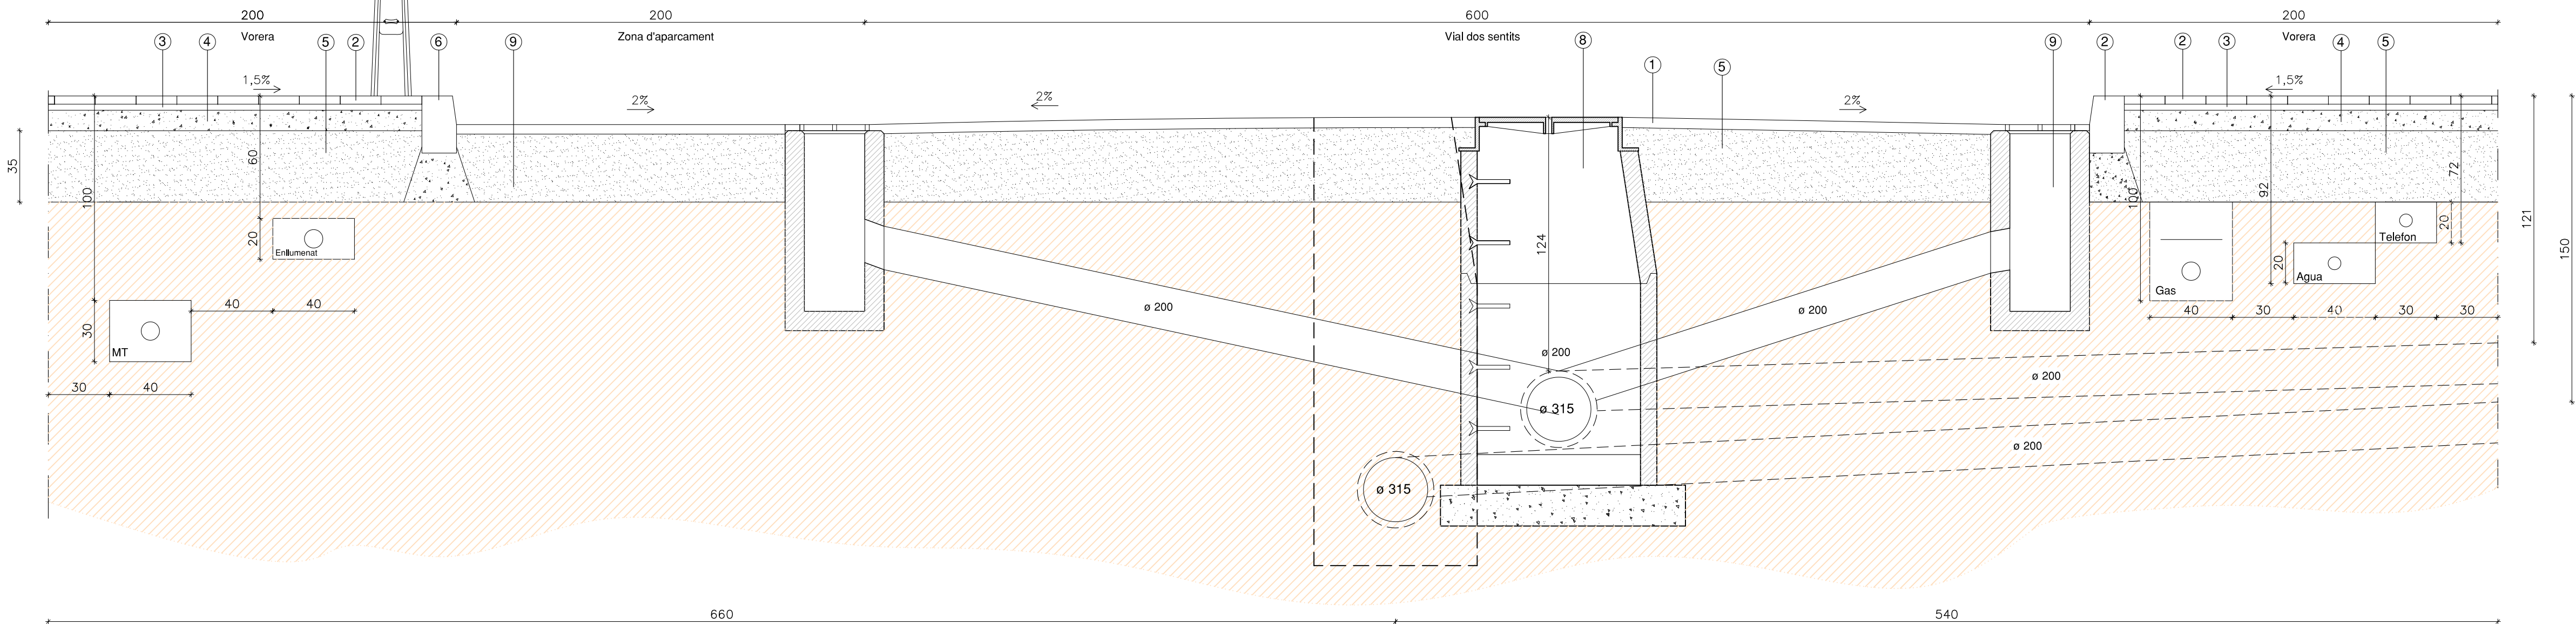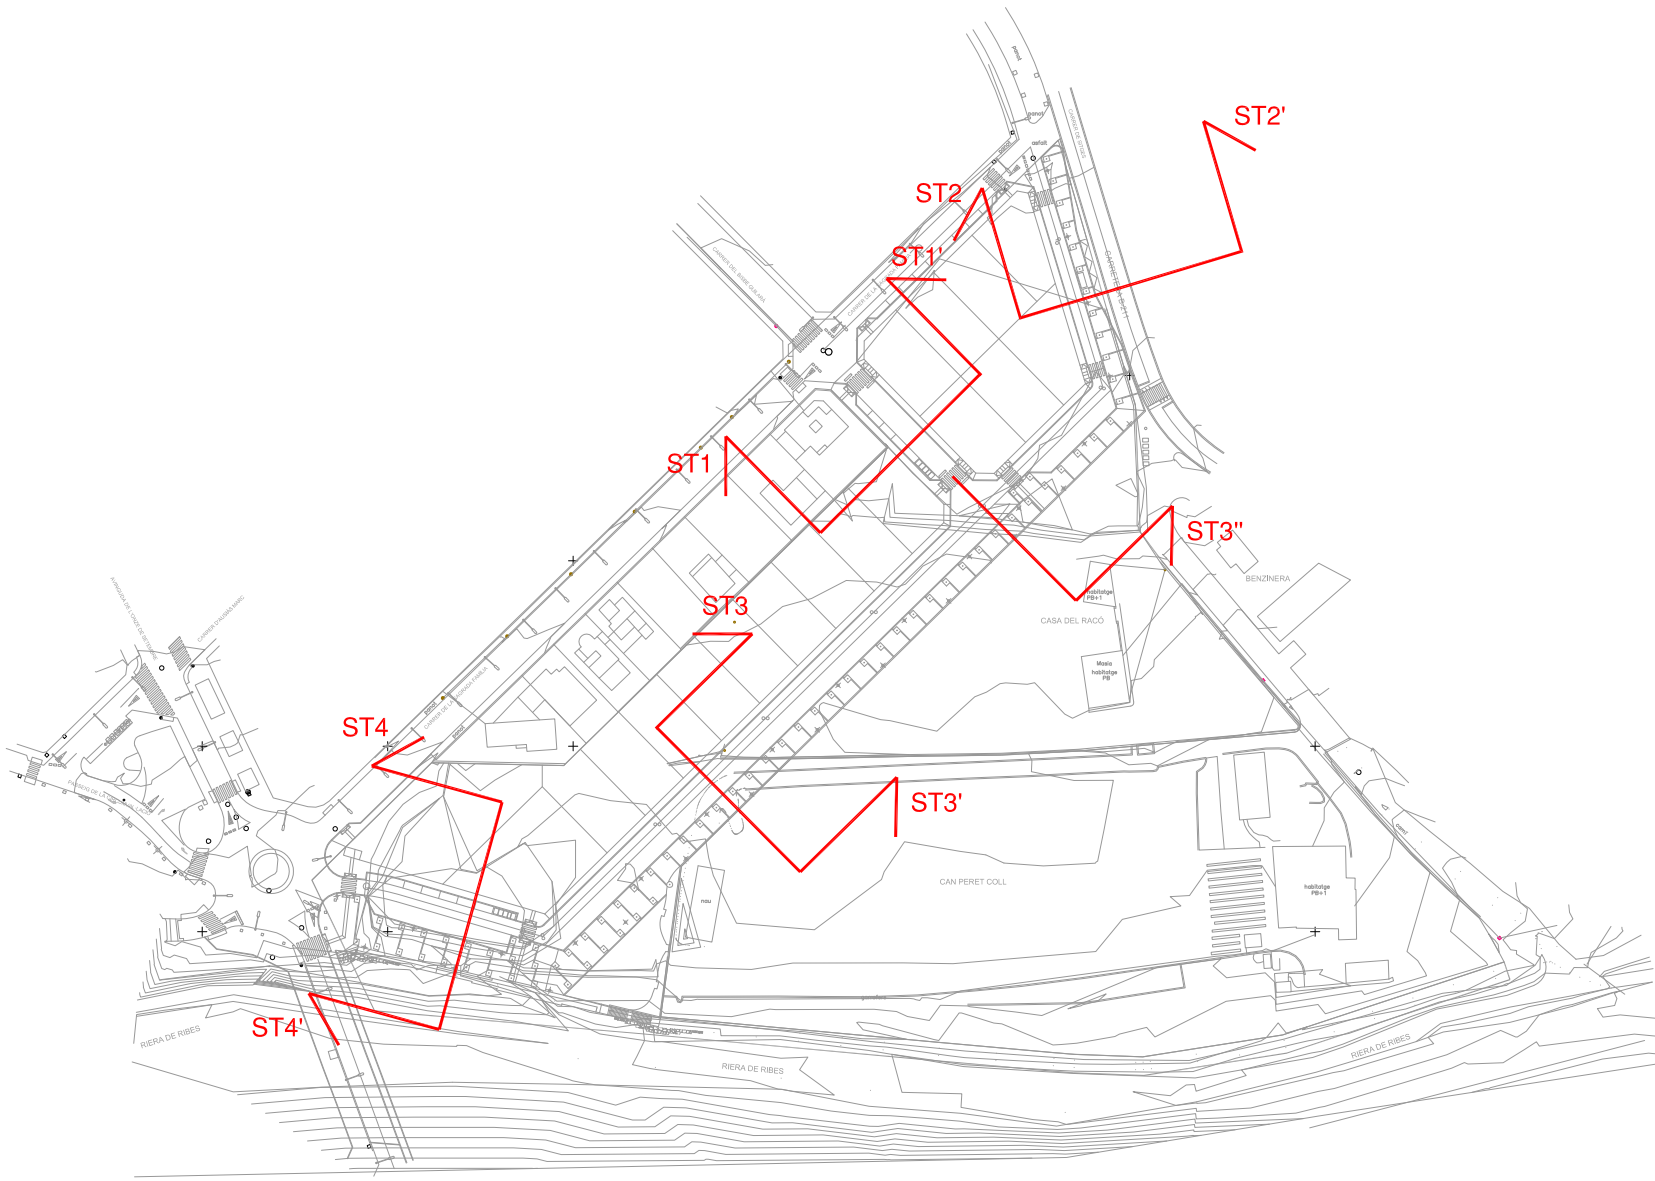


SECCIÓ TRANSVERSAL ST1-ST1' ("Prolongació" Carrer del Bisbe Guilàr)
ESCALA 1/20


DETTALL BARANA
ESCALA 1/10

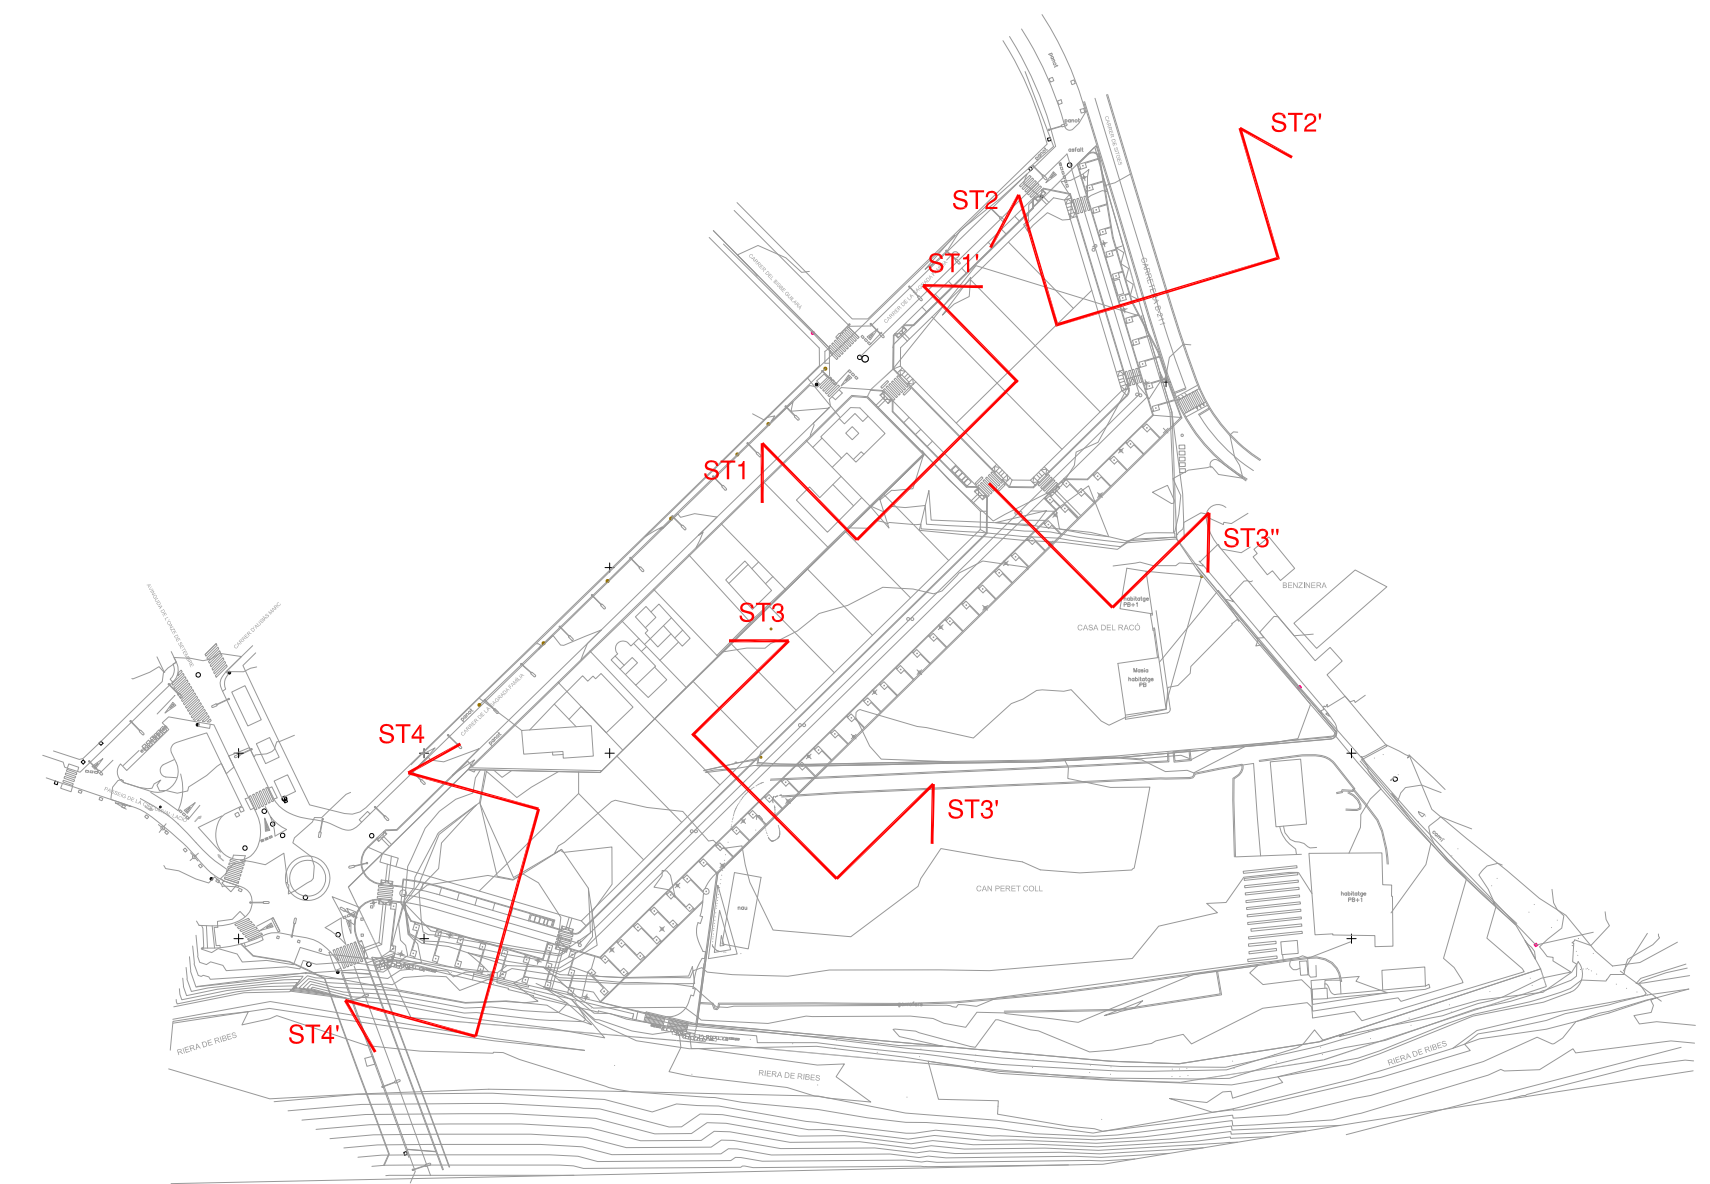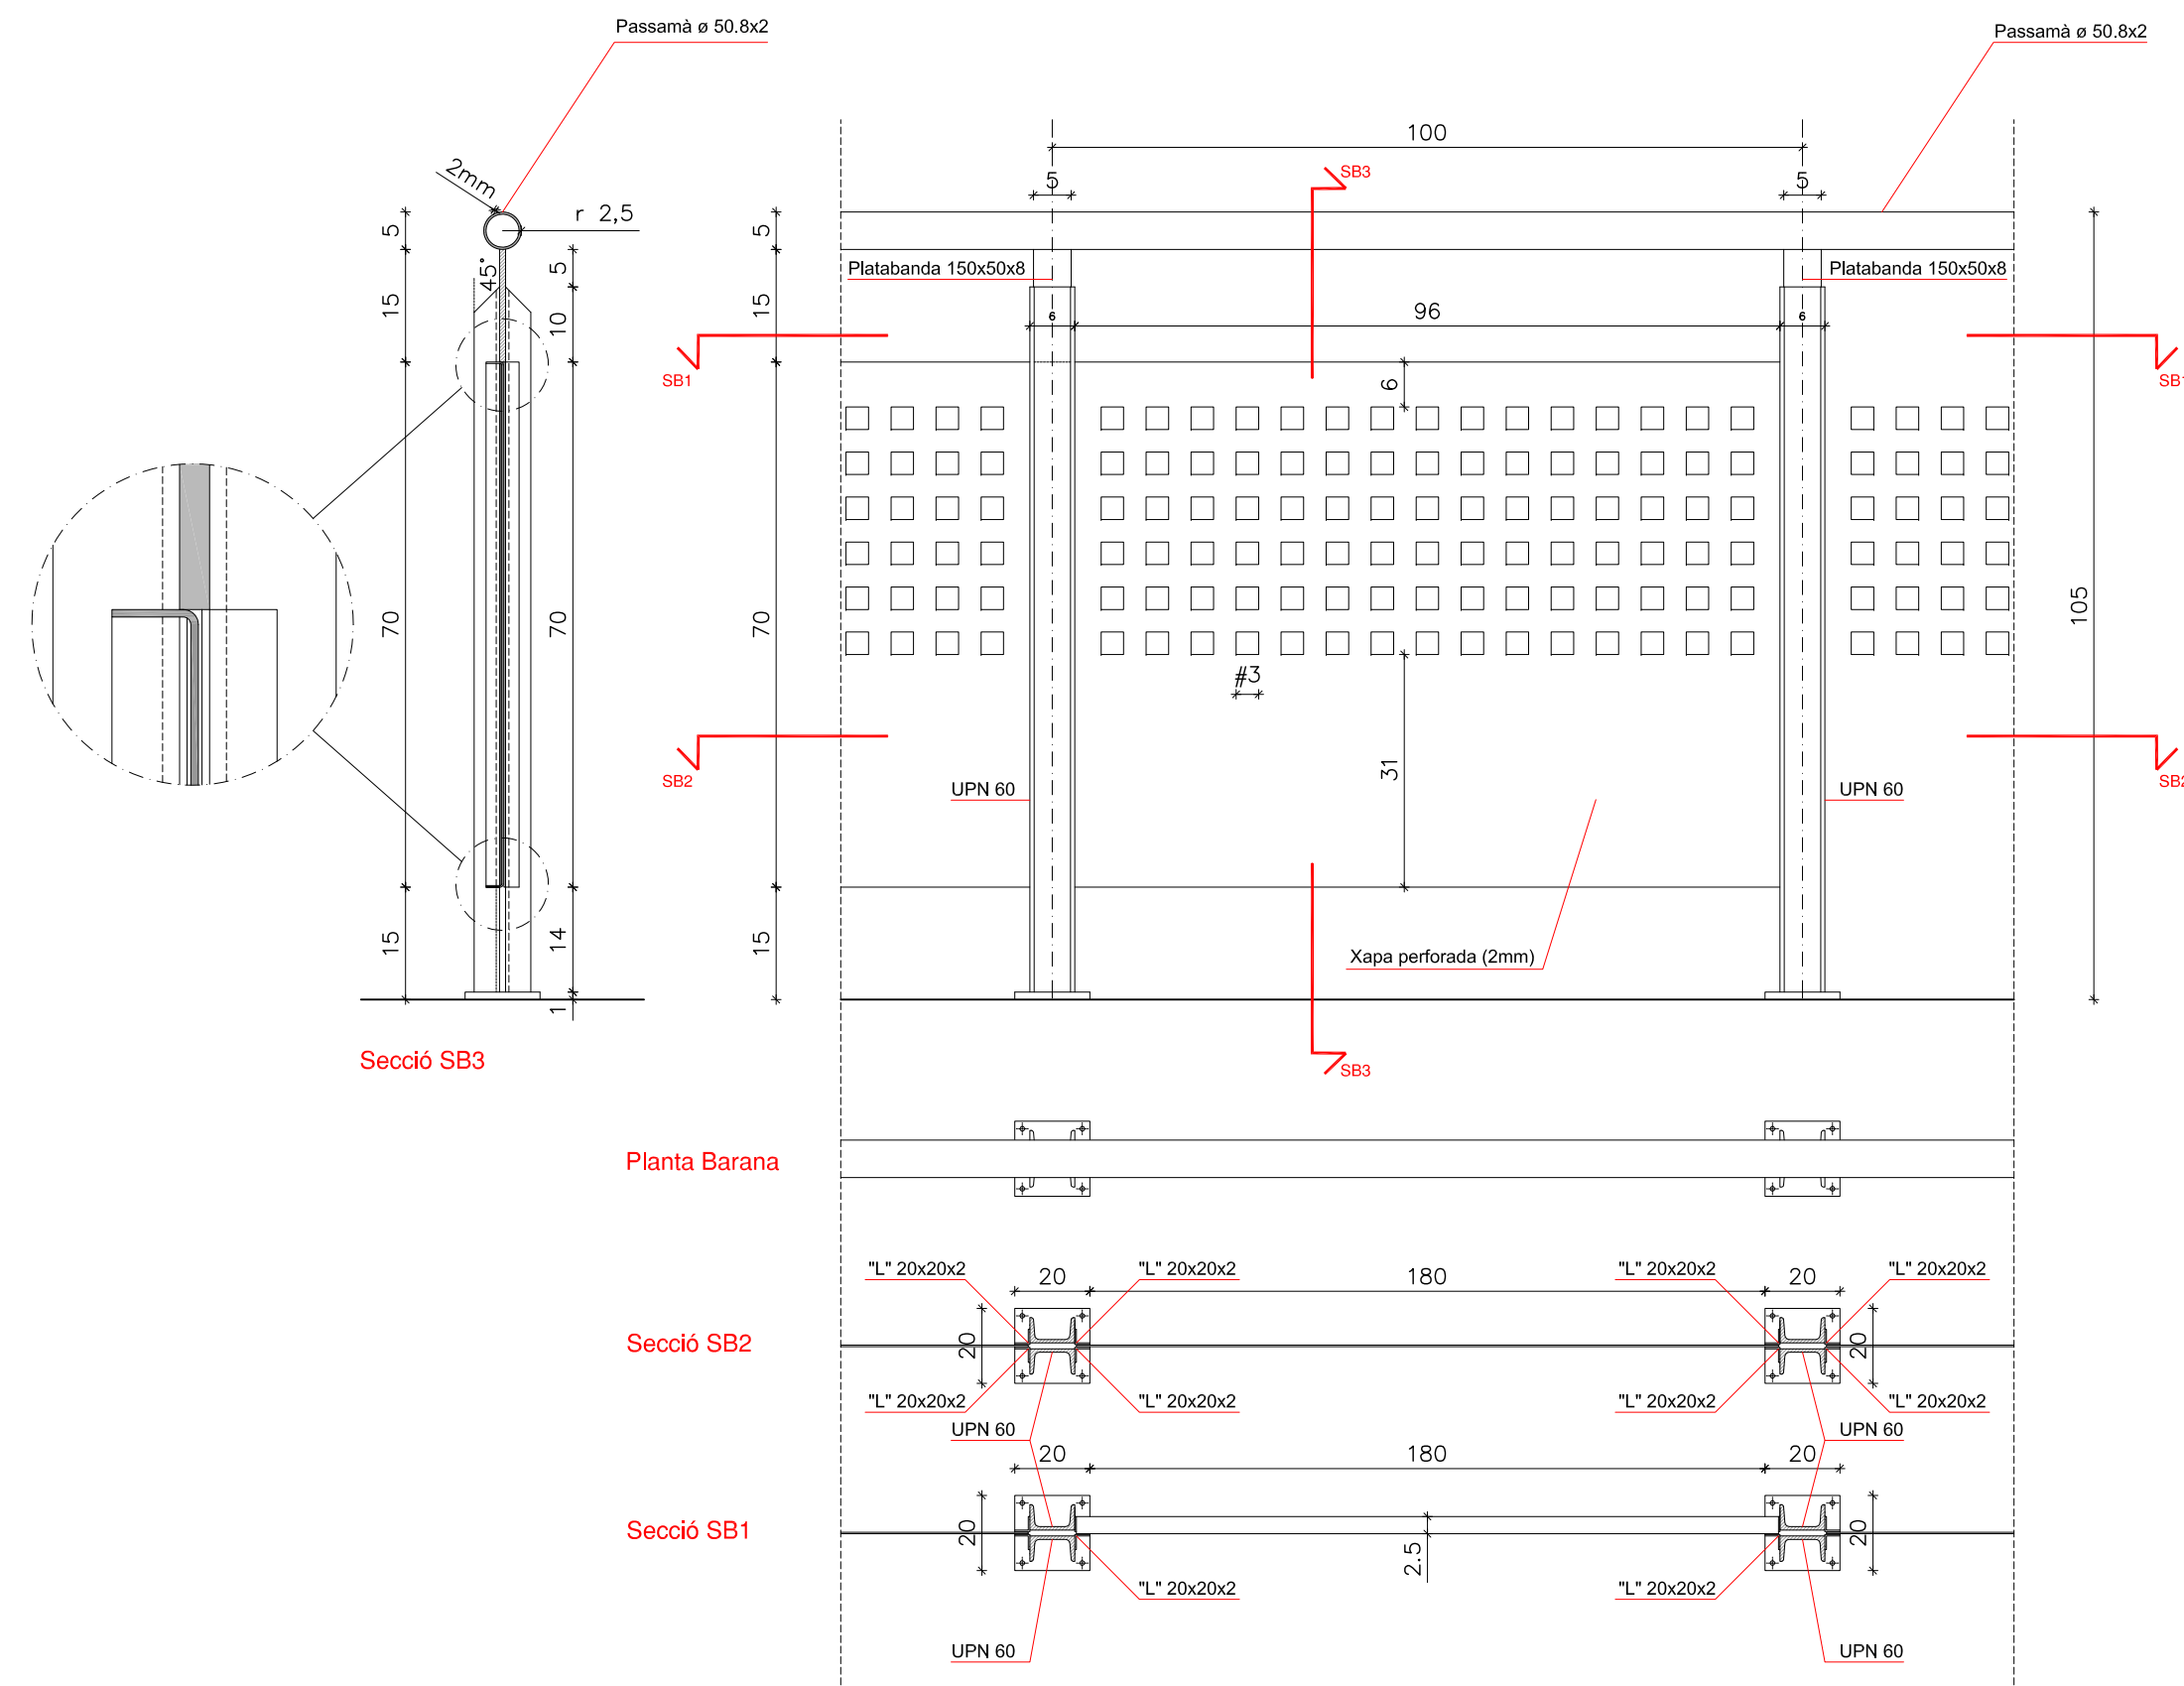



1. PAVIMENT MESCLA BITUMINOSA D-12
2. PAVIMENT PANOT 9 PASTILLES 20x20x4
3. LLIT DE SORRA 0,5 mm DE 3 cm DE GRUIX4
4. FORMIGÓ HM/20/P/40/I (10 cm gruix)
5. TOT-JU ARTIFICIAL COMPACTAT 95 % PM (35 cm gruix)
6. VORADA RECTA DE FORMIGÓ 28x17
7. RIGOLA 20x20x4
8. POU DE REGISTRE
9. EMBORNAL PREFABRICAT 100x70x30
10. PAVIMENT TERRATZO EXTERIOR ABUXARDADA 40x40x4
12. MUR DE GABIONS
13. TANCA SIMPLE TORSIÓ (Descripció a l'estat d'amidaments)
14. BARANA (Veure detalls al plànol número 31)

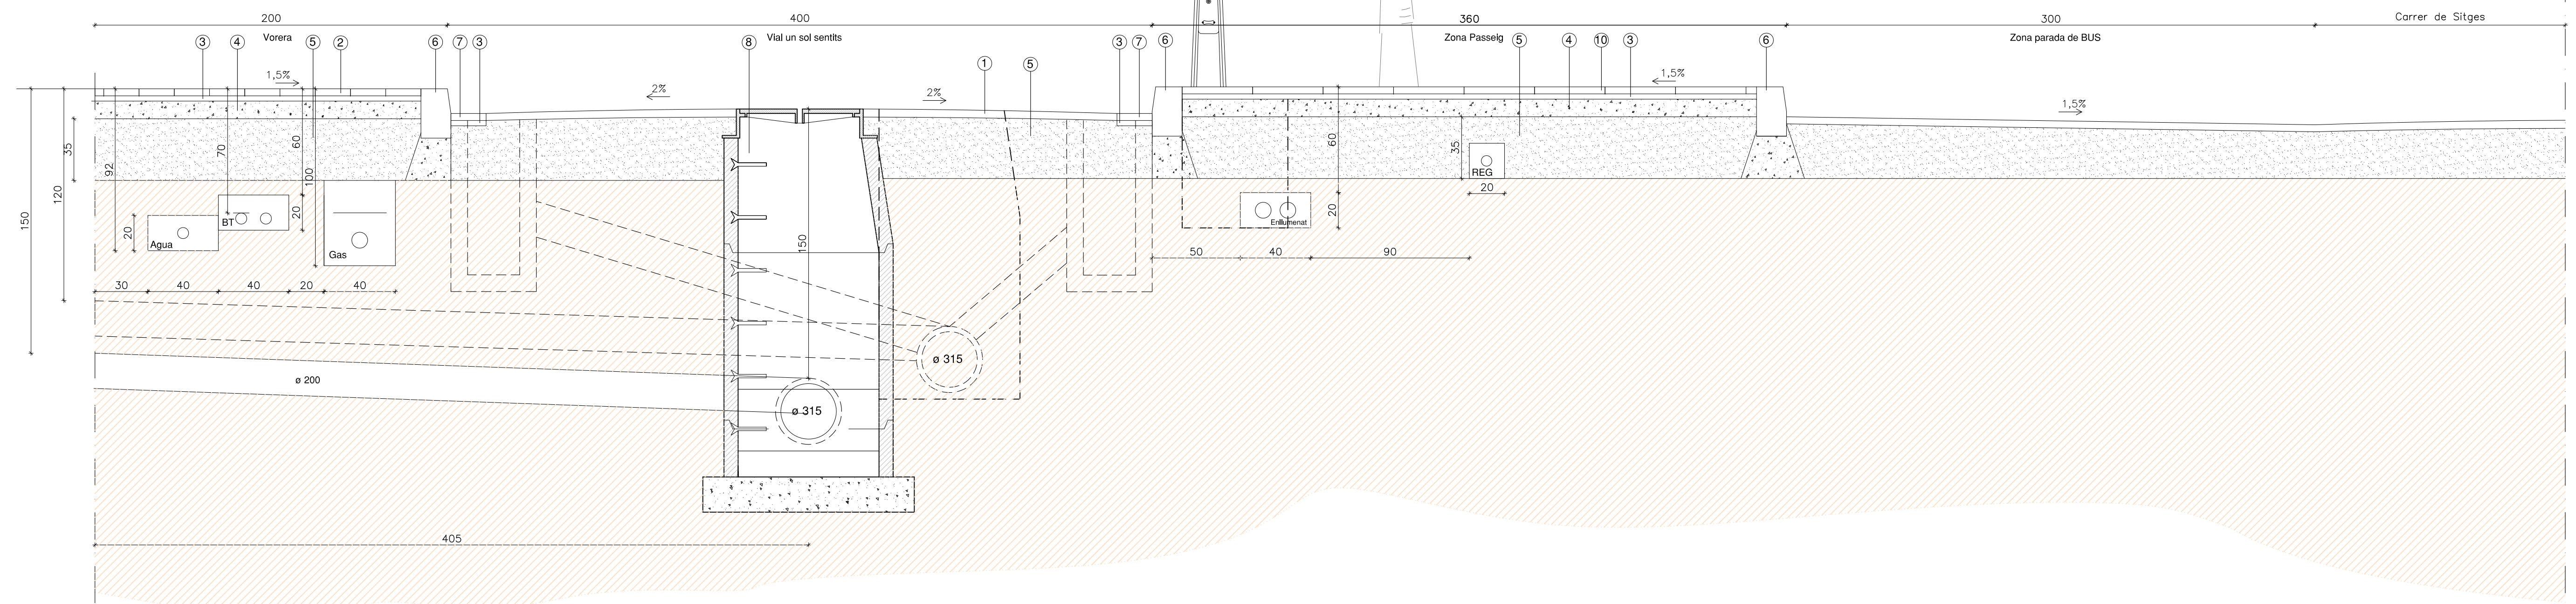


SECCIÓ TRANSVERSAL ST2-ST2' ("Prolongació" Lateral Carrer de Sitges)

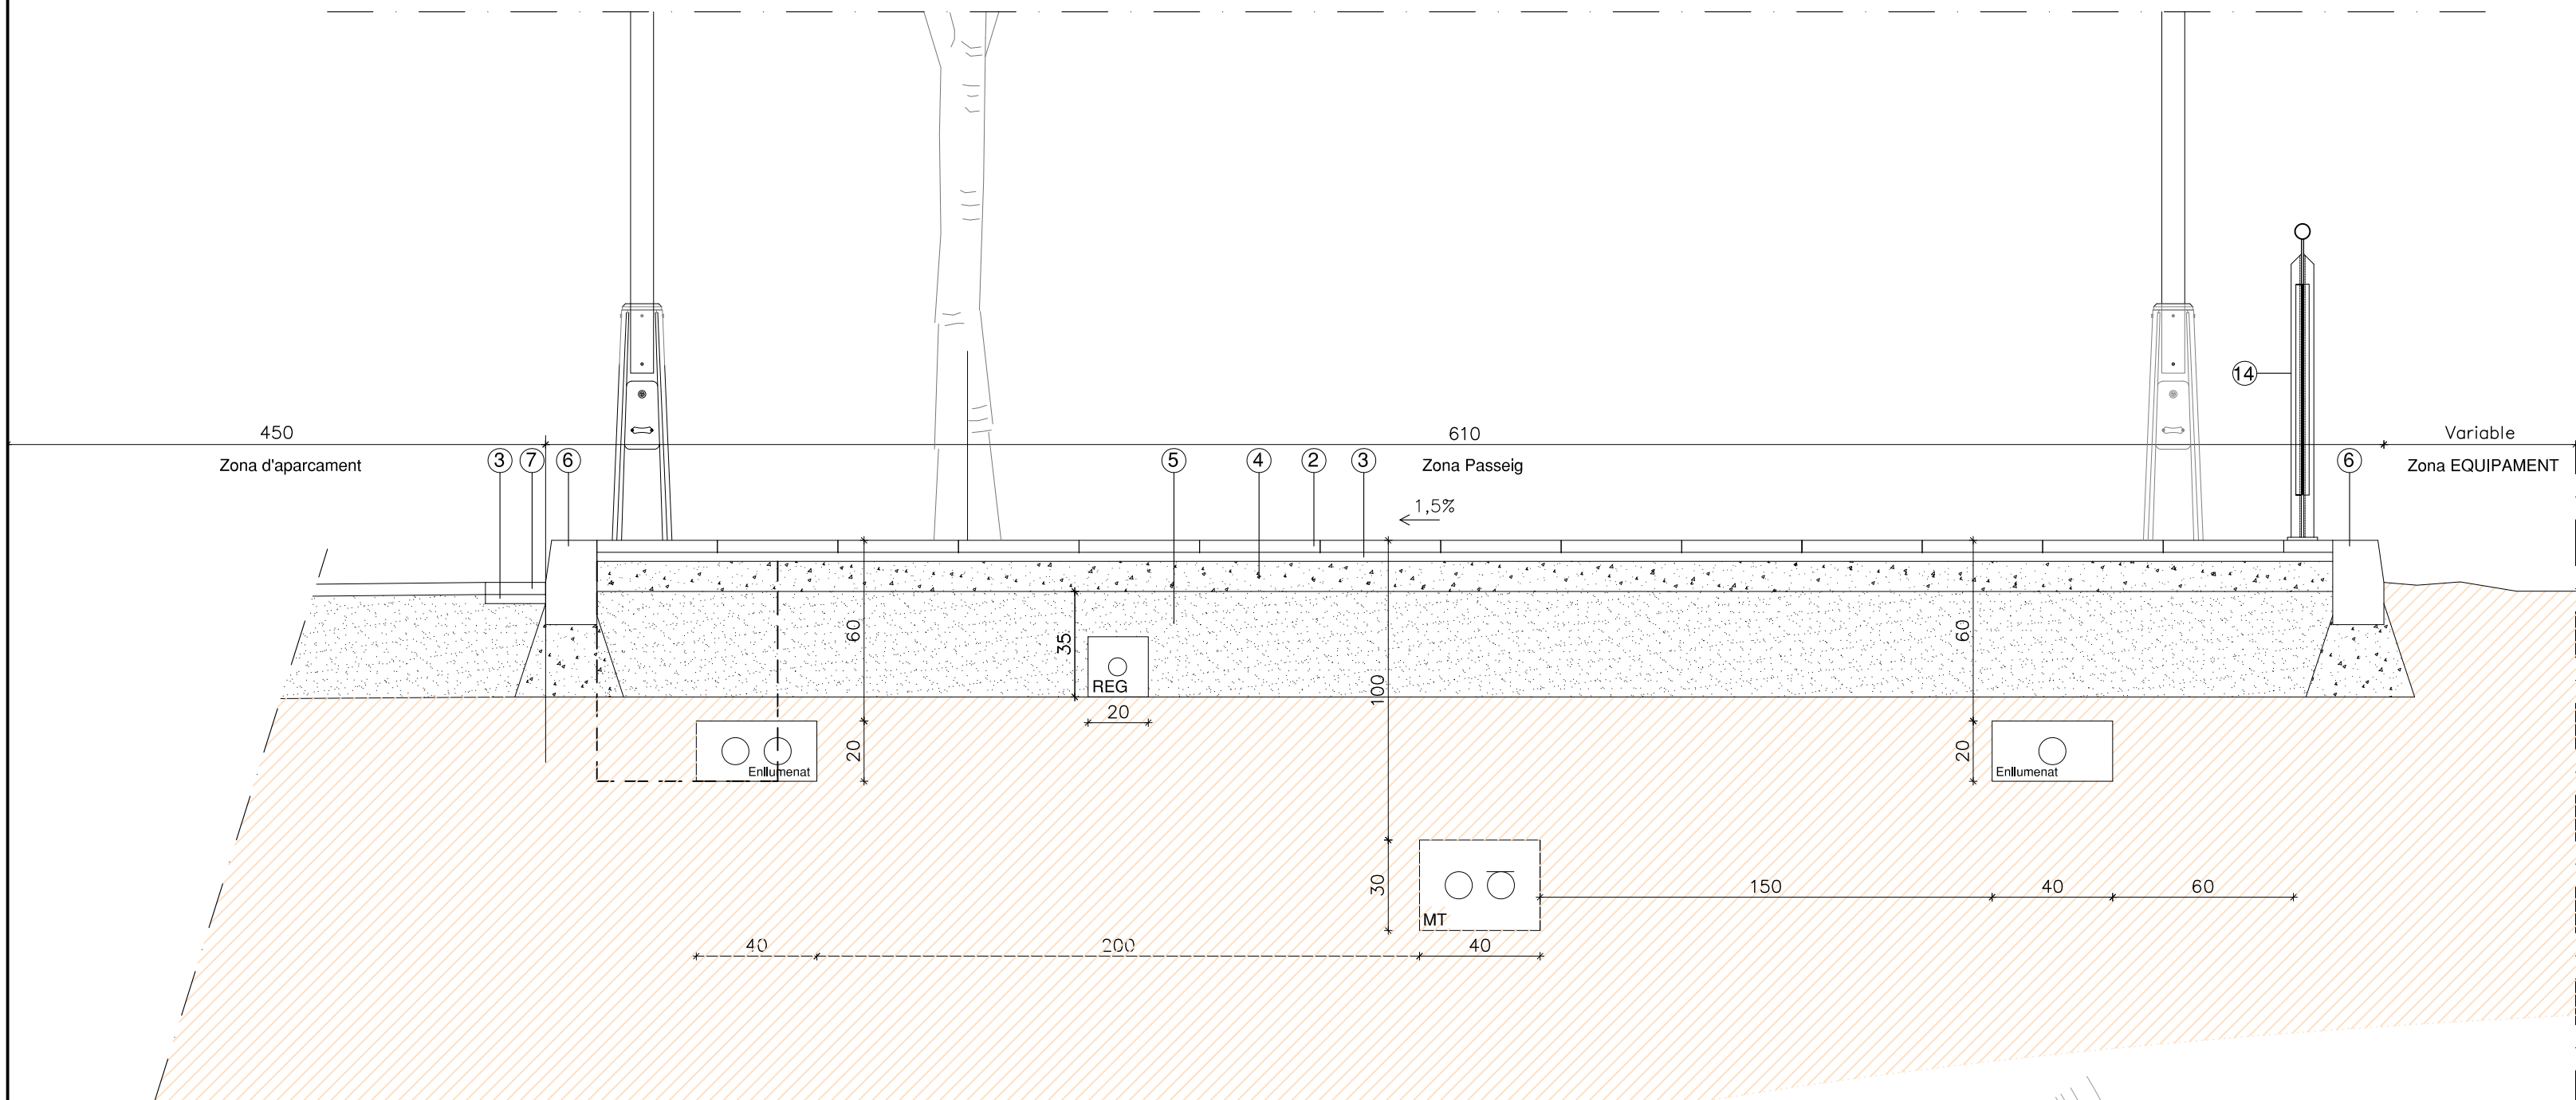

SECCIÓ TRANSVERSAL ST3" (NOU CARRER - Tram-2)
ESCALA 1/20

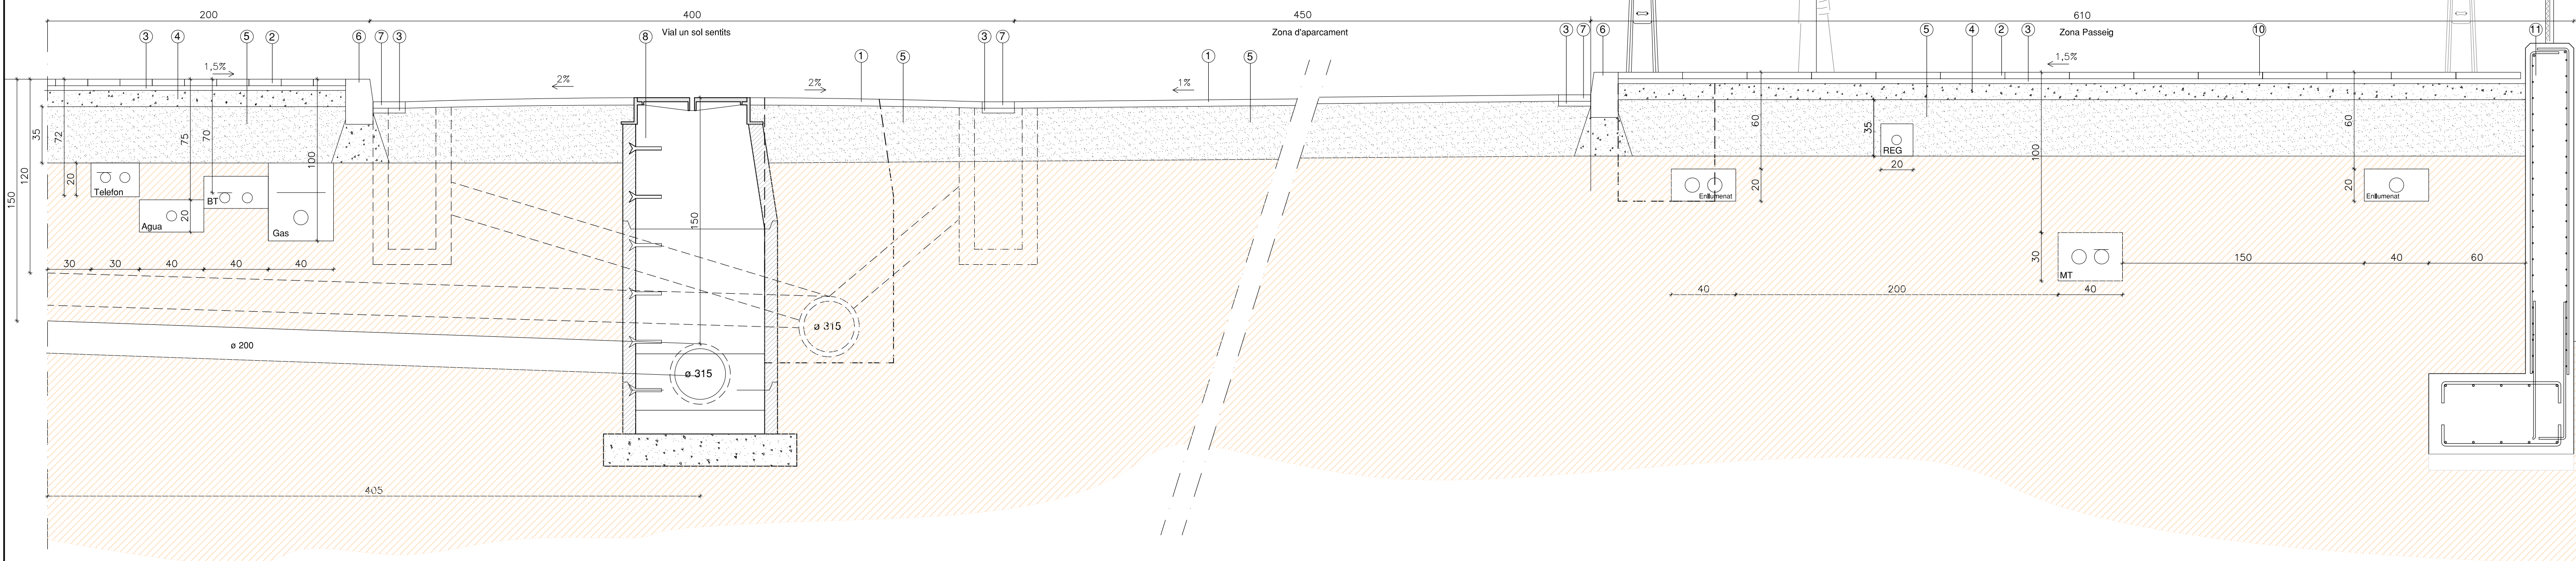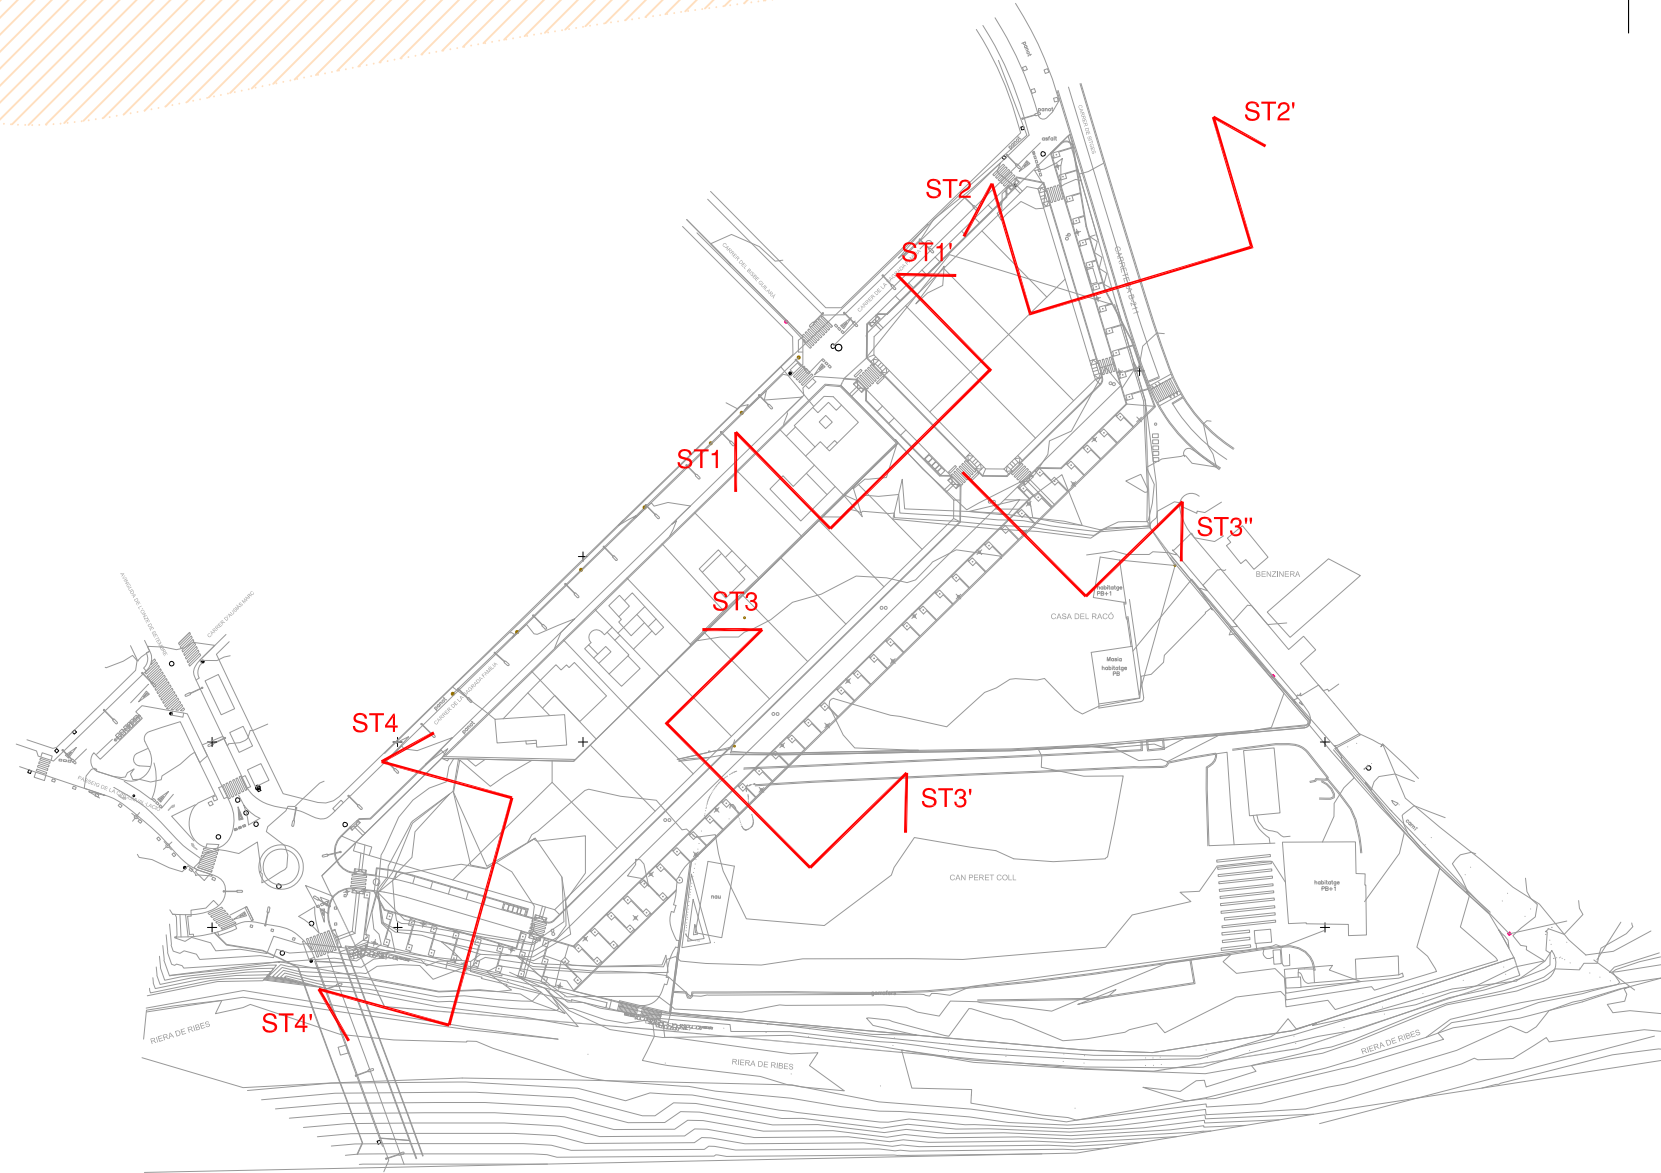



SECCIÓ TRANSVERSAL ST3-ST3' (NOU CARRER - Tram-2)
ESCALA 1/20

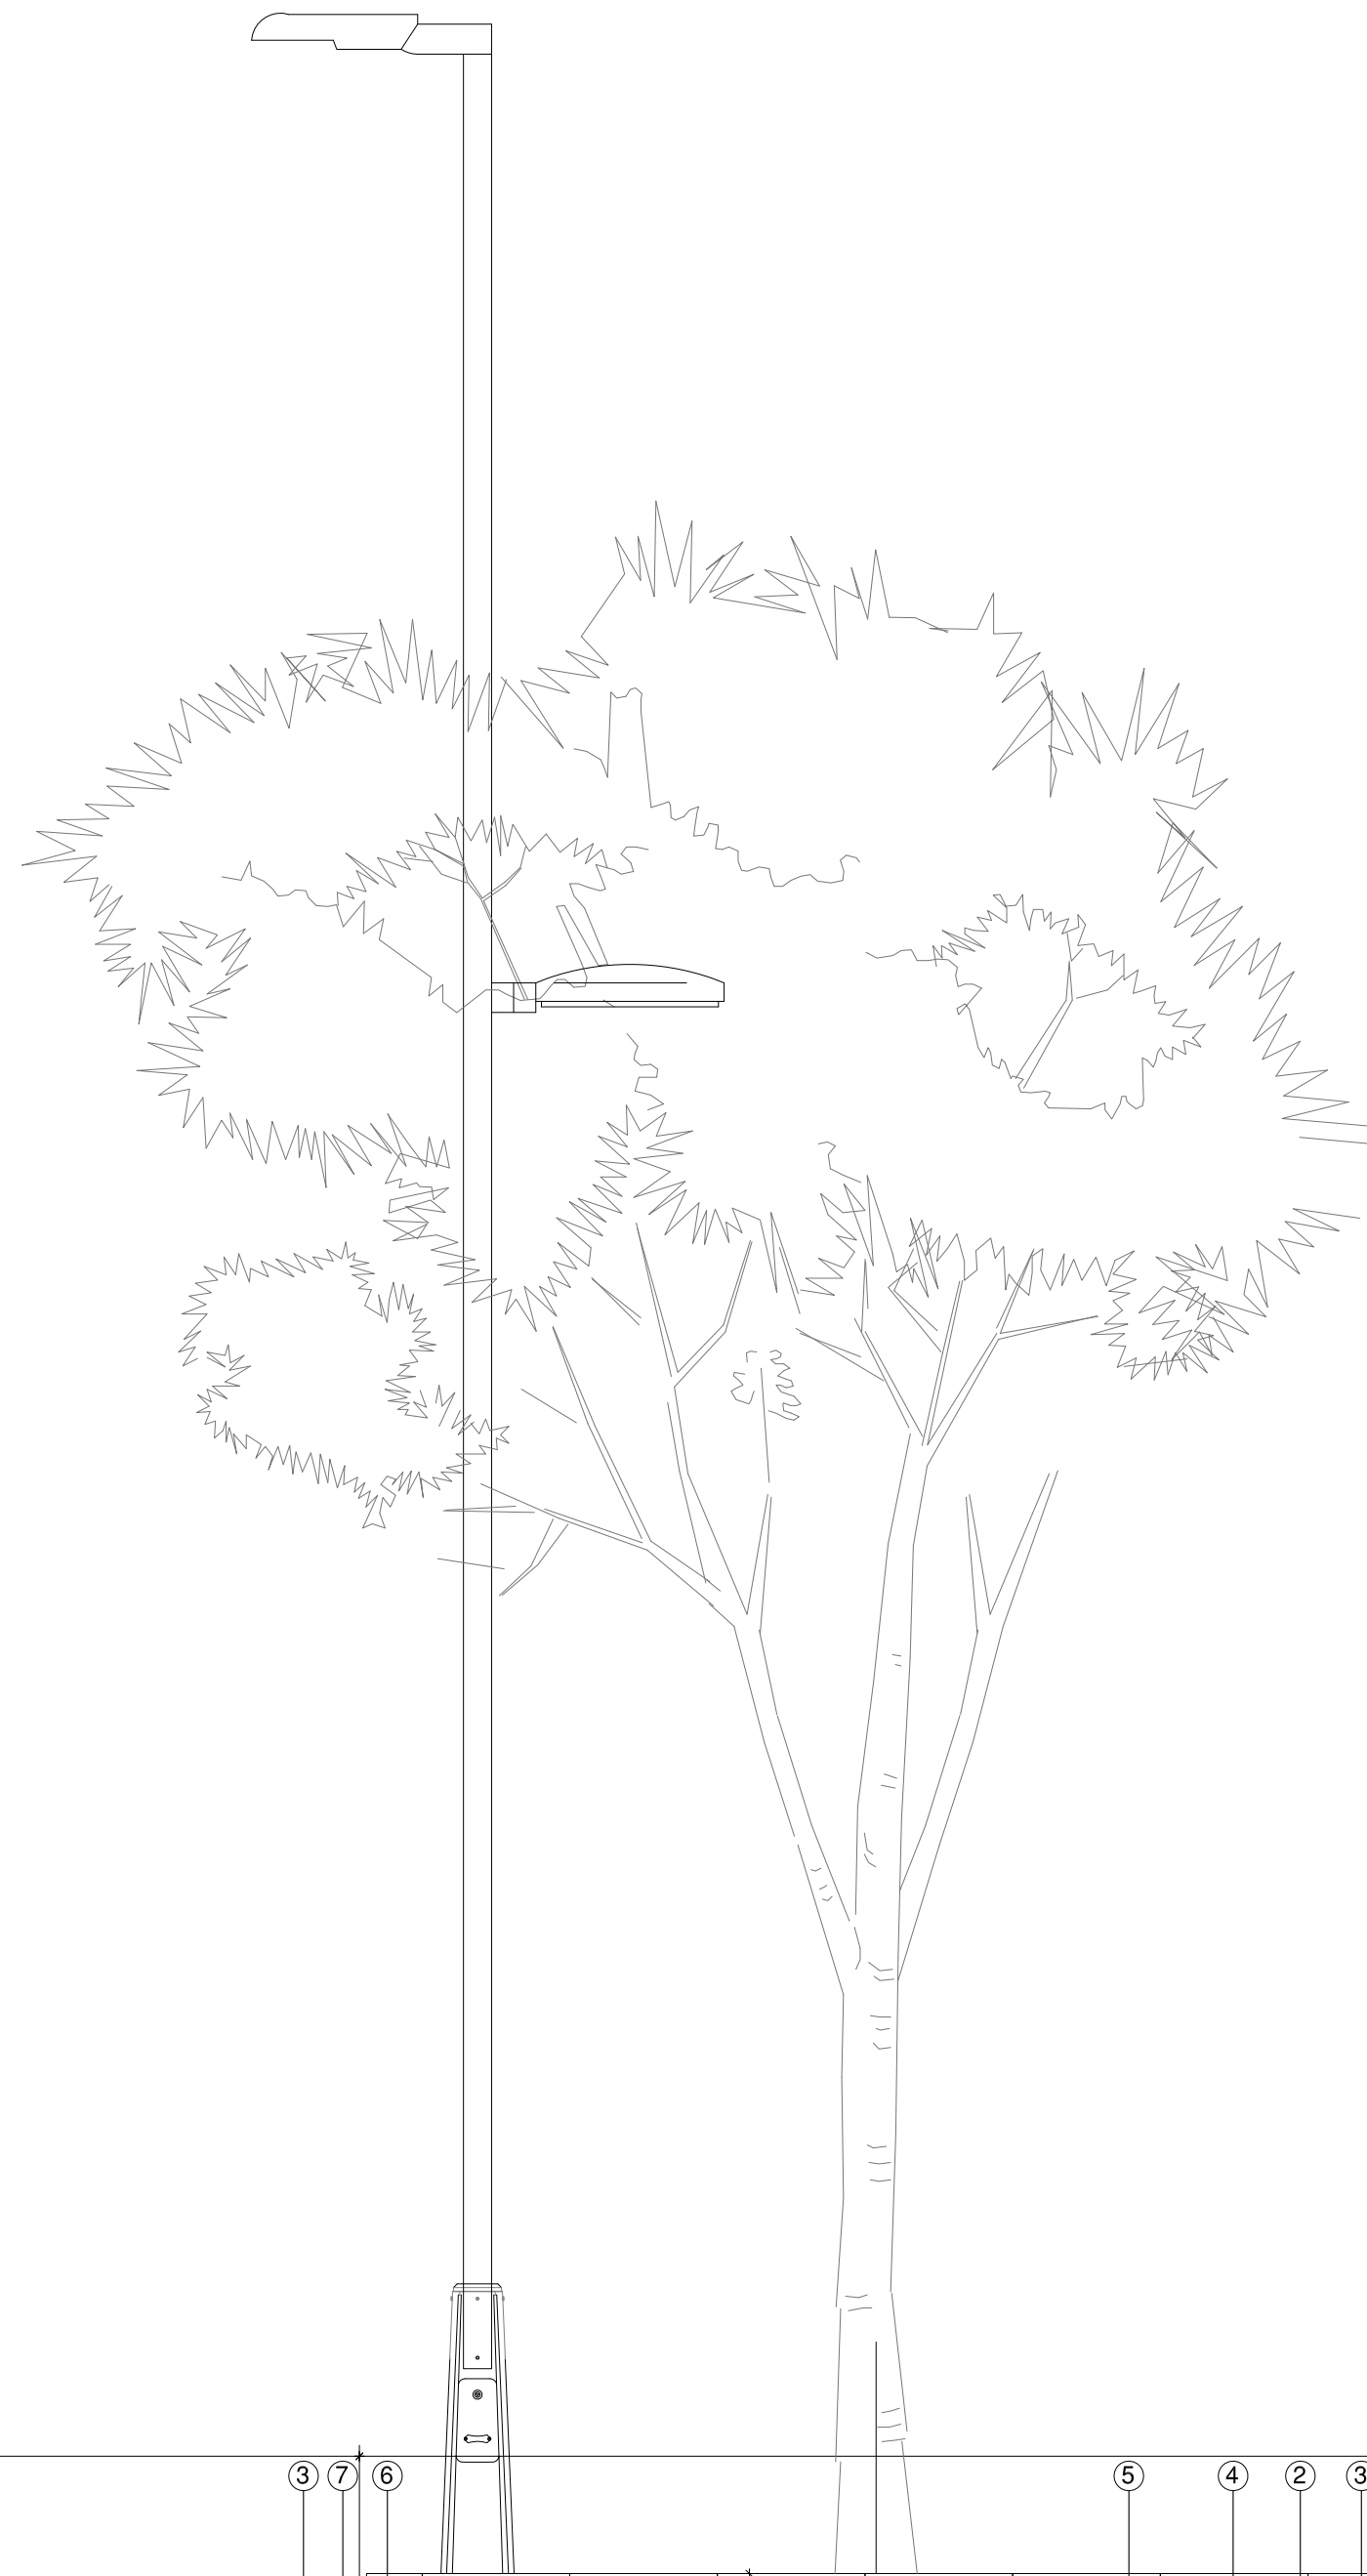

1. PAVIMENT MESCLA BITUMINOSA D-12
2. PAVIMENT PANOT 9 PASTILLES 20x20x4
3. LLIT DE SORRA 0,5 mm DE 3 cm DE GRUIX4
4. FORMIGÓ HM/20/P/40/I (10 cm gruix)
5. TOT-U ARTIFICIAL COMPACTAT 95 % PM (35 cm gruix)
6. VORADA RECTA DE FORMIGÓ 28x17
7. RIGOLA 20x20x4
8. POU DE REGISTRE
9. EMBORNAL PREFABRICAT 100x70x30
10. PAVIMENT TERRATZO EXTERIOR ABUXARDADA 40x40x4
11. MUR DE FORMIGÓ
12. MUR DE GABIONS
13. TANCA SIMPLE TORSIÓ (Descripció a l'estat d'amidaments)
14. BARANA (Veure detalls al plànol número 31)

- 1. PAVIMENT MESCLA BITUMINOSA D-12
- 2. PAVIMENT PANOT 9 PASTILLES 20x20x4
- 3. LLIT DE SORRA 0,5 mm DE 3 cm DE GRUIX4
- 4. FORMIGÓ HM/20/P/40/I (10 cm gruix)
- 5. TOT-J ARTIFICIAL COMPACTAT 95 % PM (35 cm gruix)
- 6. VORADA RECTA DE FORMIGÓ 28x17
- 7. RIGOLA 20x20x4
- 8. POU DE REGISTRE
- 9. EMBORNAL PREFABRICAT 100x70x30
- 10. PAVIMENT TERRATZO EXTERIOR ABUXARDADA 40x40x4
- 11. MUR DE FORMIGÓ
- 12. MUR DE GABIONS
- 13. TANCA SIMPLE TORSIÓ (Descripció a l'estat d'amidaments)
- 14. BARANA (Veure detalls al plànol número 31)

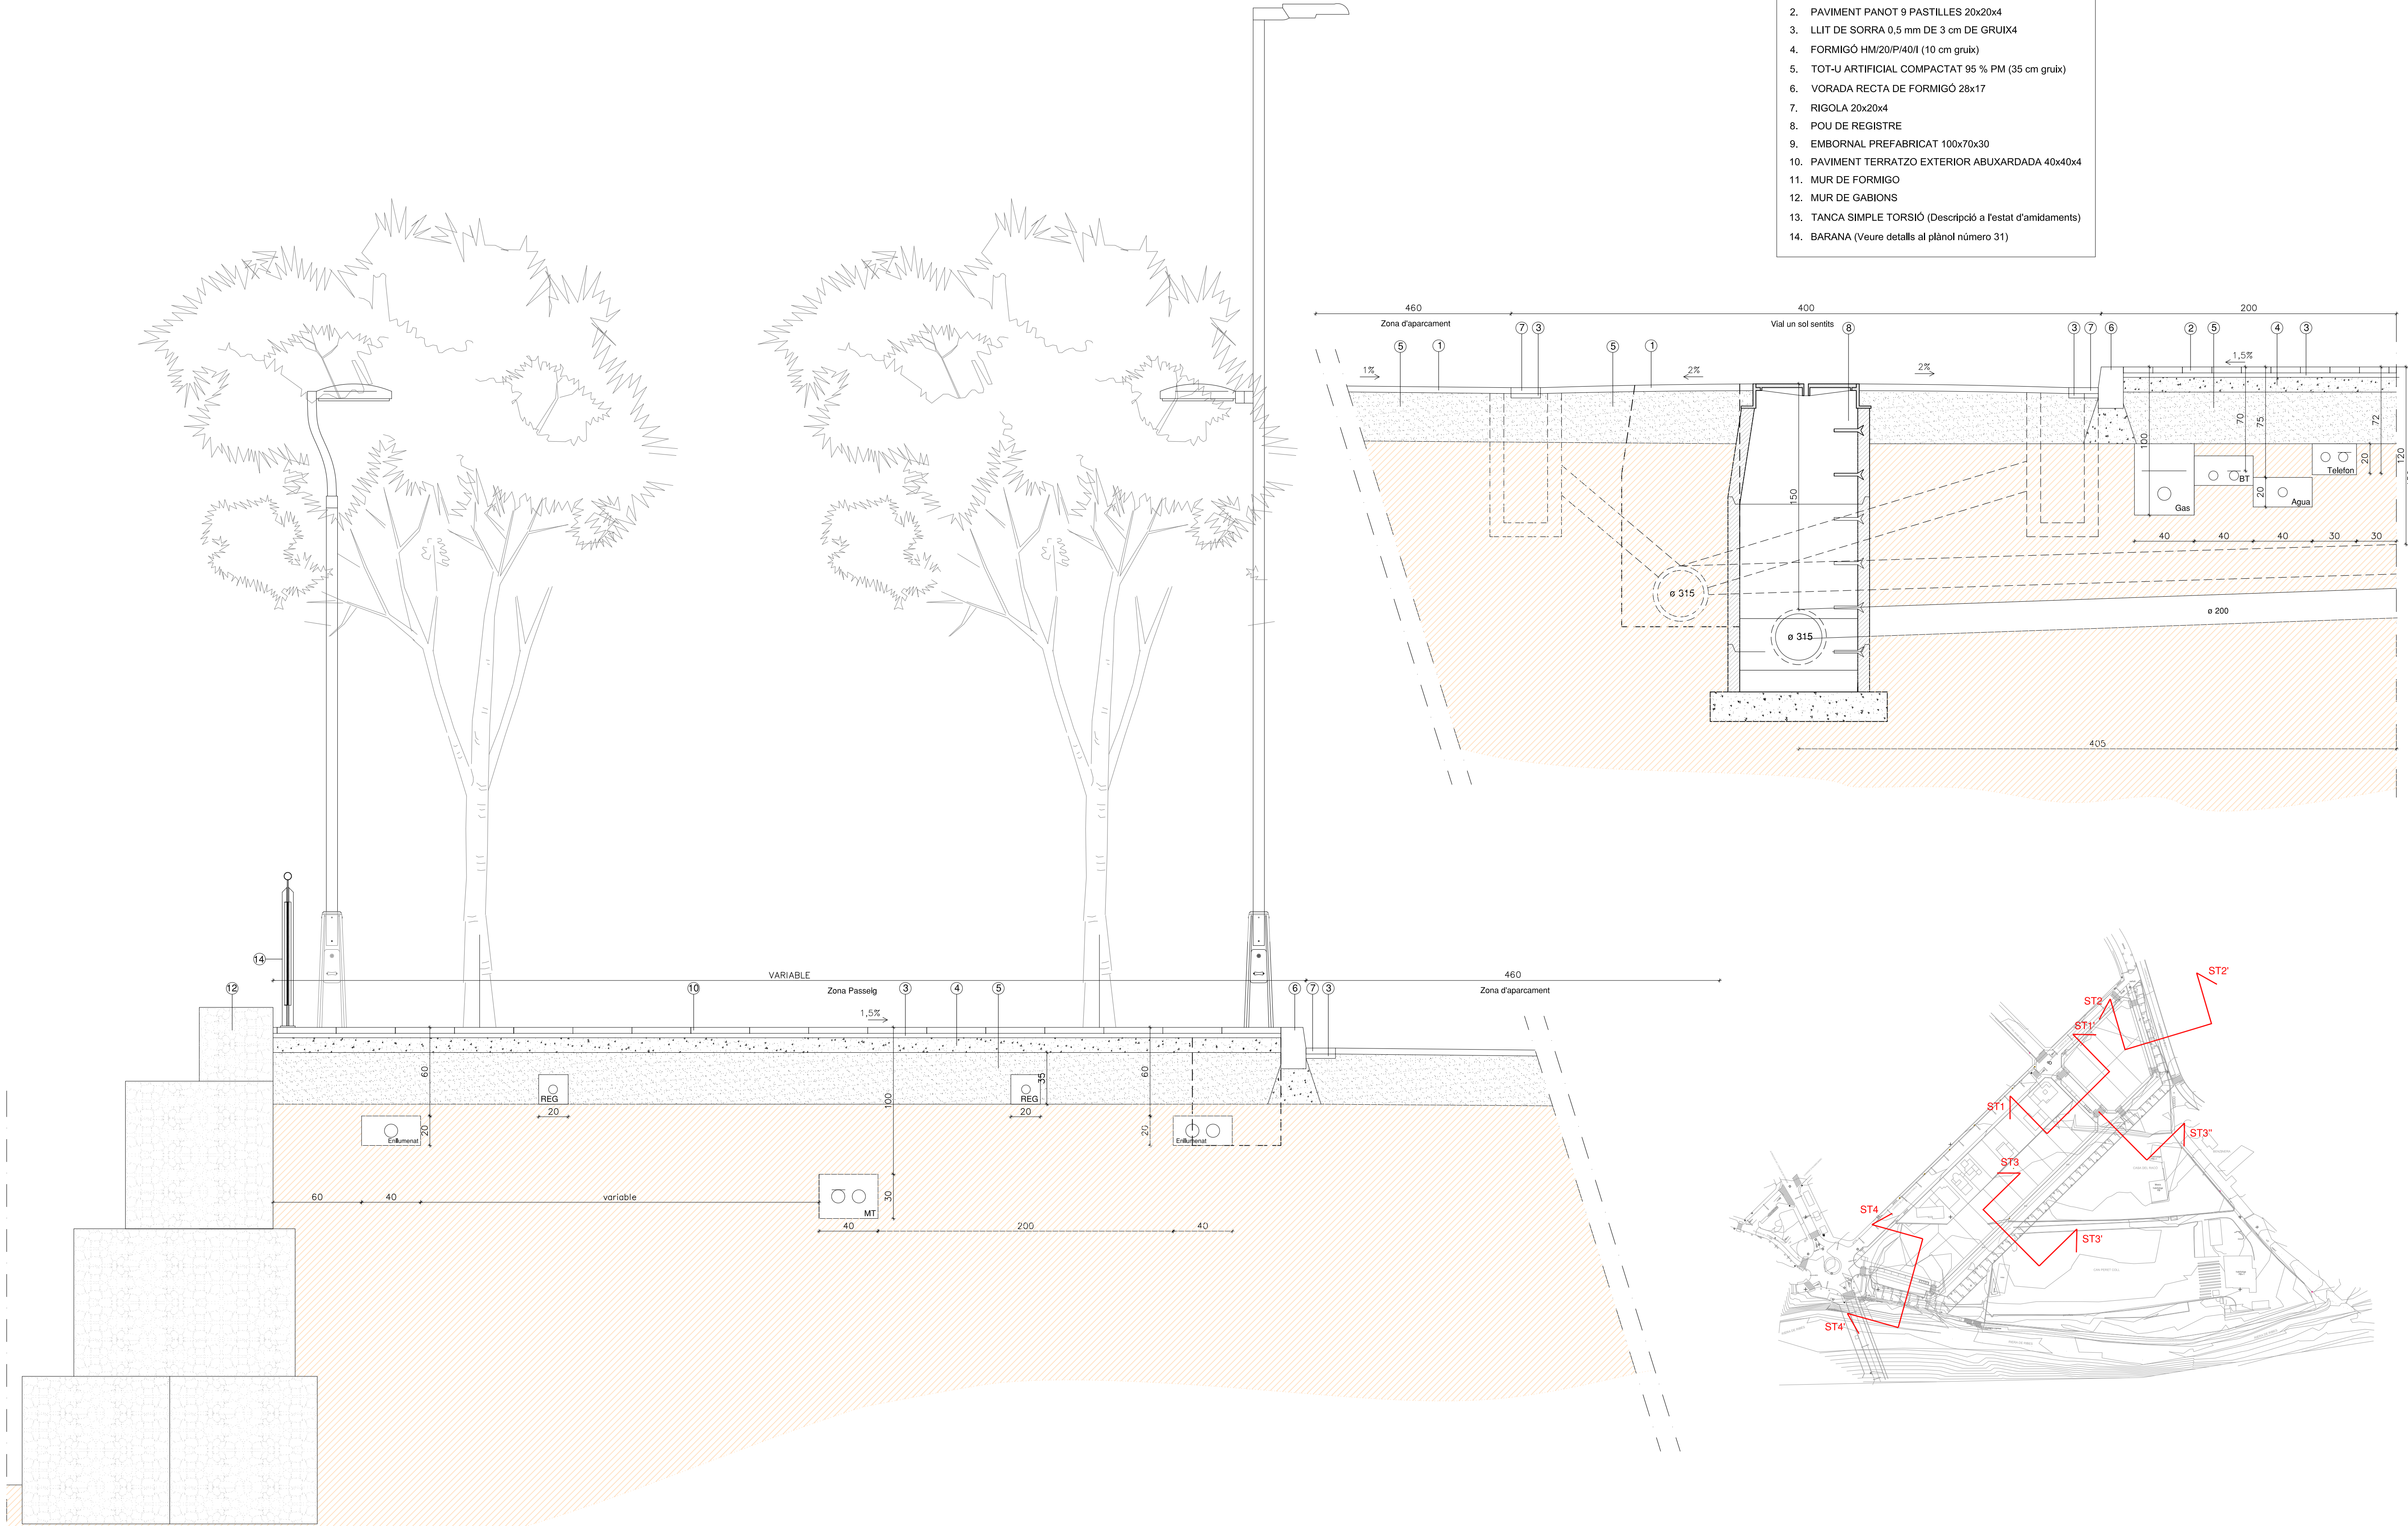


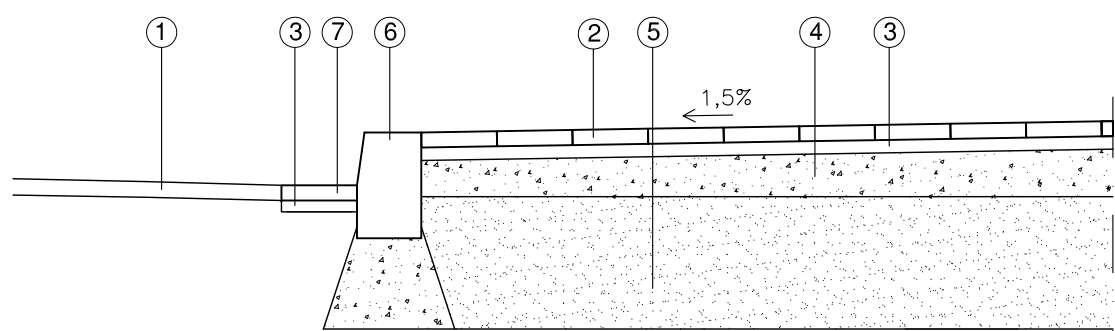

SECCIÓ TRANSVERSAL SG1 -SG1'

ESCALA 1/20

1. PAVIMENT MESCLA BITUMINOSA D-12
2. PAVIMENT PANOT 9 PASTILLES 20x20x4
3. LLIT DE SORRA 0,5 mm DE 3 cm DE GRUIX4
4. FORMIGÓ HM/20/P/40/I (10 cm gruix)
5. TOT-U ARTIFICIAL COMPACTAT 95 % PM (35 cm gruix)
6. VORADA RECTA DE FORMIGÓ 28x17 (Tipus T-3)
7. RIGOLA 20x20x4
8. POU DE REGISTRE
9. EMBORNAL PREFABRICAT 100x70x30
10. PAVIMENT TERRATZO EXTERIOR ABUXARDADA 40x40x4
11. MUR DE FORMIGO
12. MUR DE GABIONS
13. PAVIMENT DE PANOT GRIS TACTIL (Tipus TAC) 20x20x4
14. PAVIMENT DE PANOT GRIS RALLAT 20x20x4

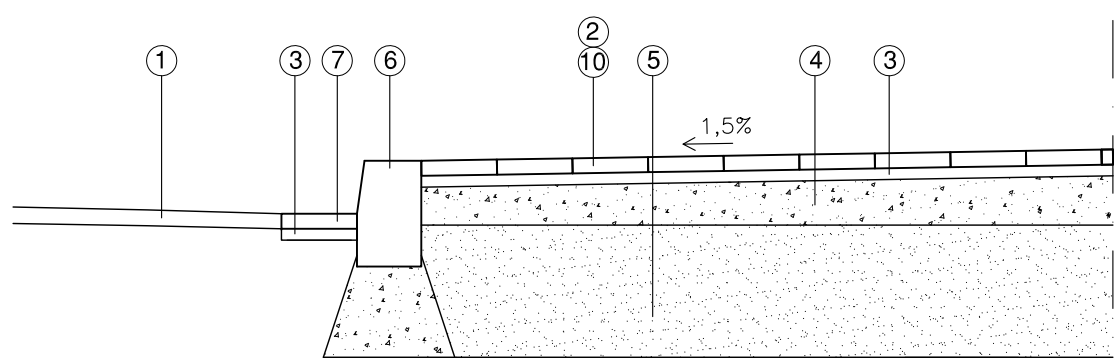


SECCIÓ TRANSVERSAL SG3 -SG3'

ESCALA 1/20



DETALL GUAL TIPUS - 1

ESCALA 1/20

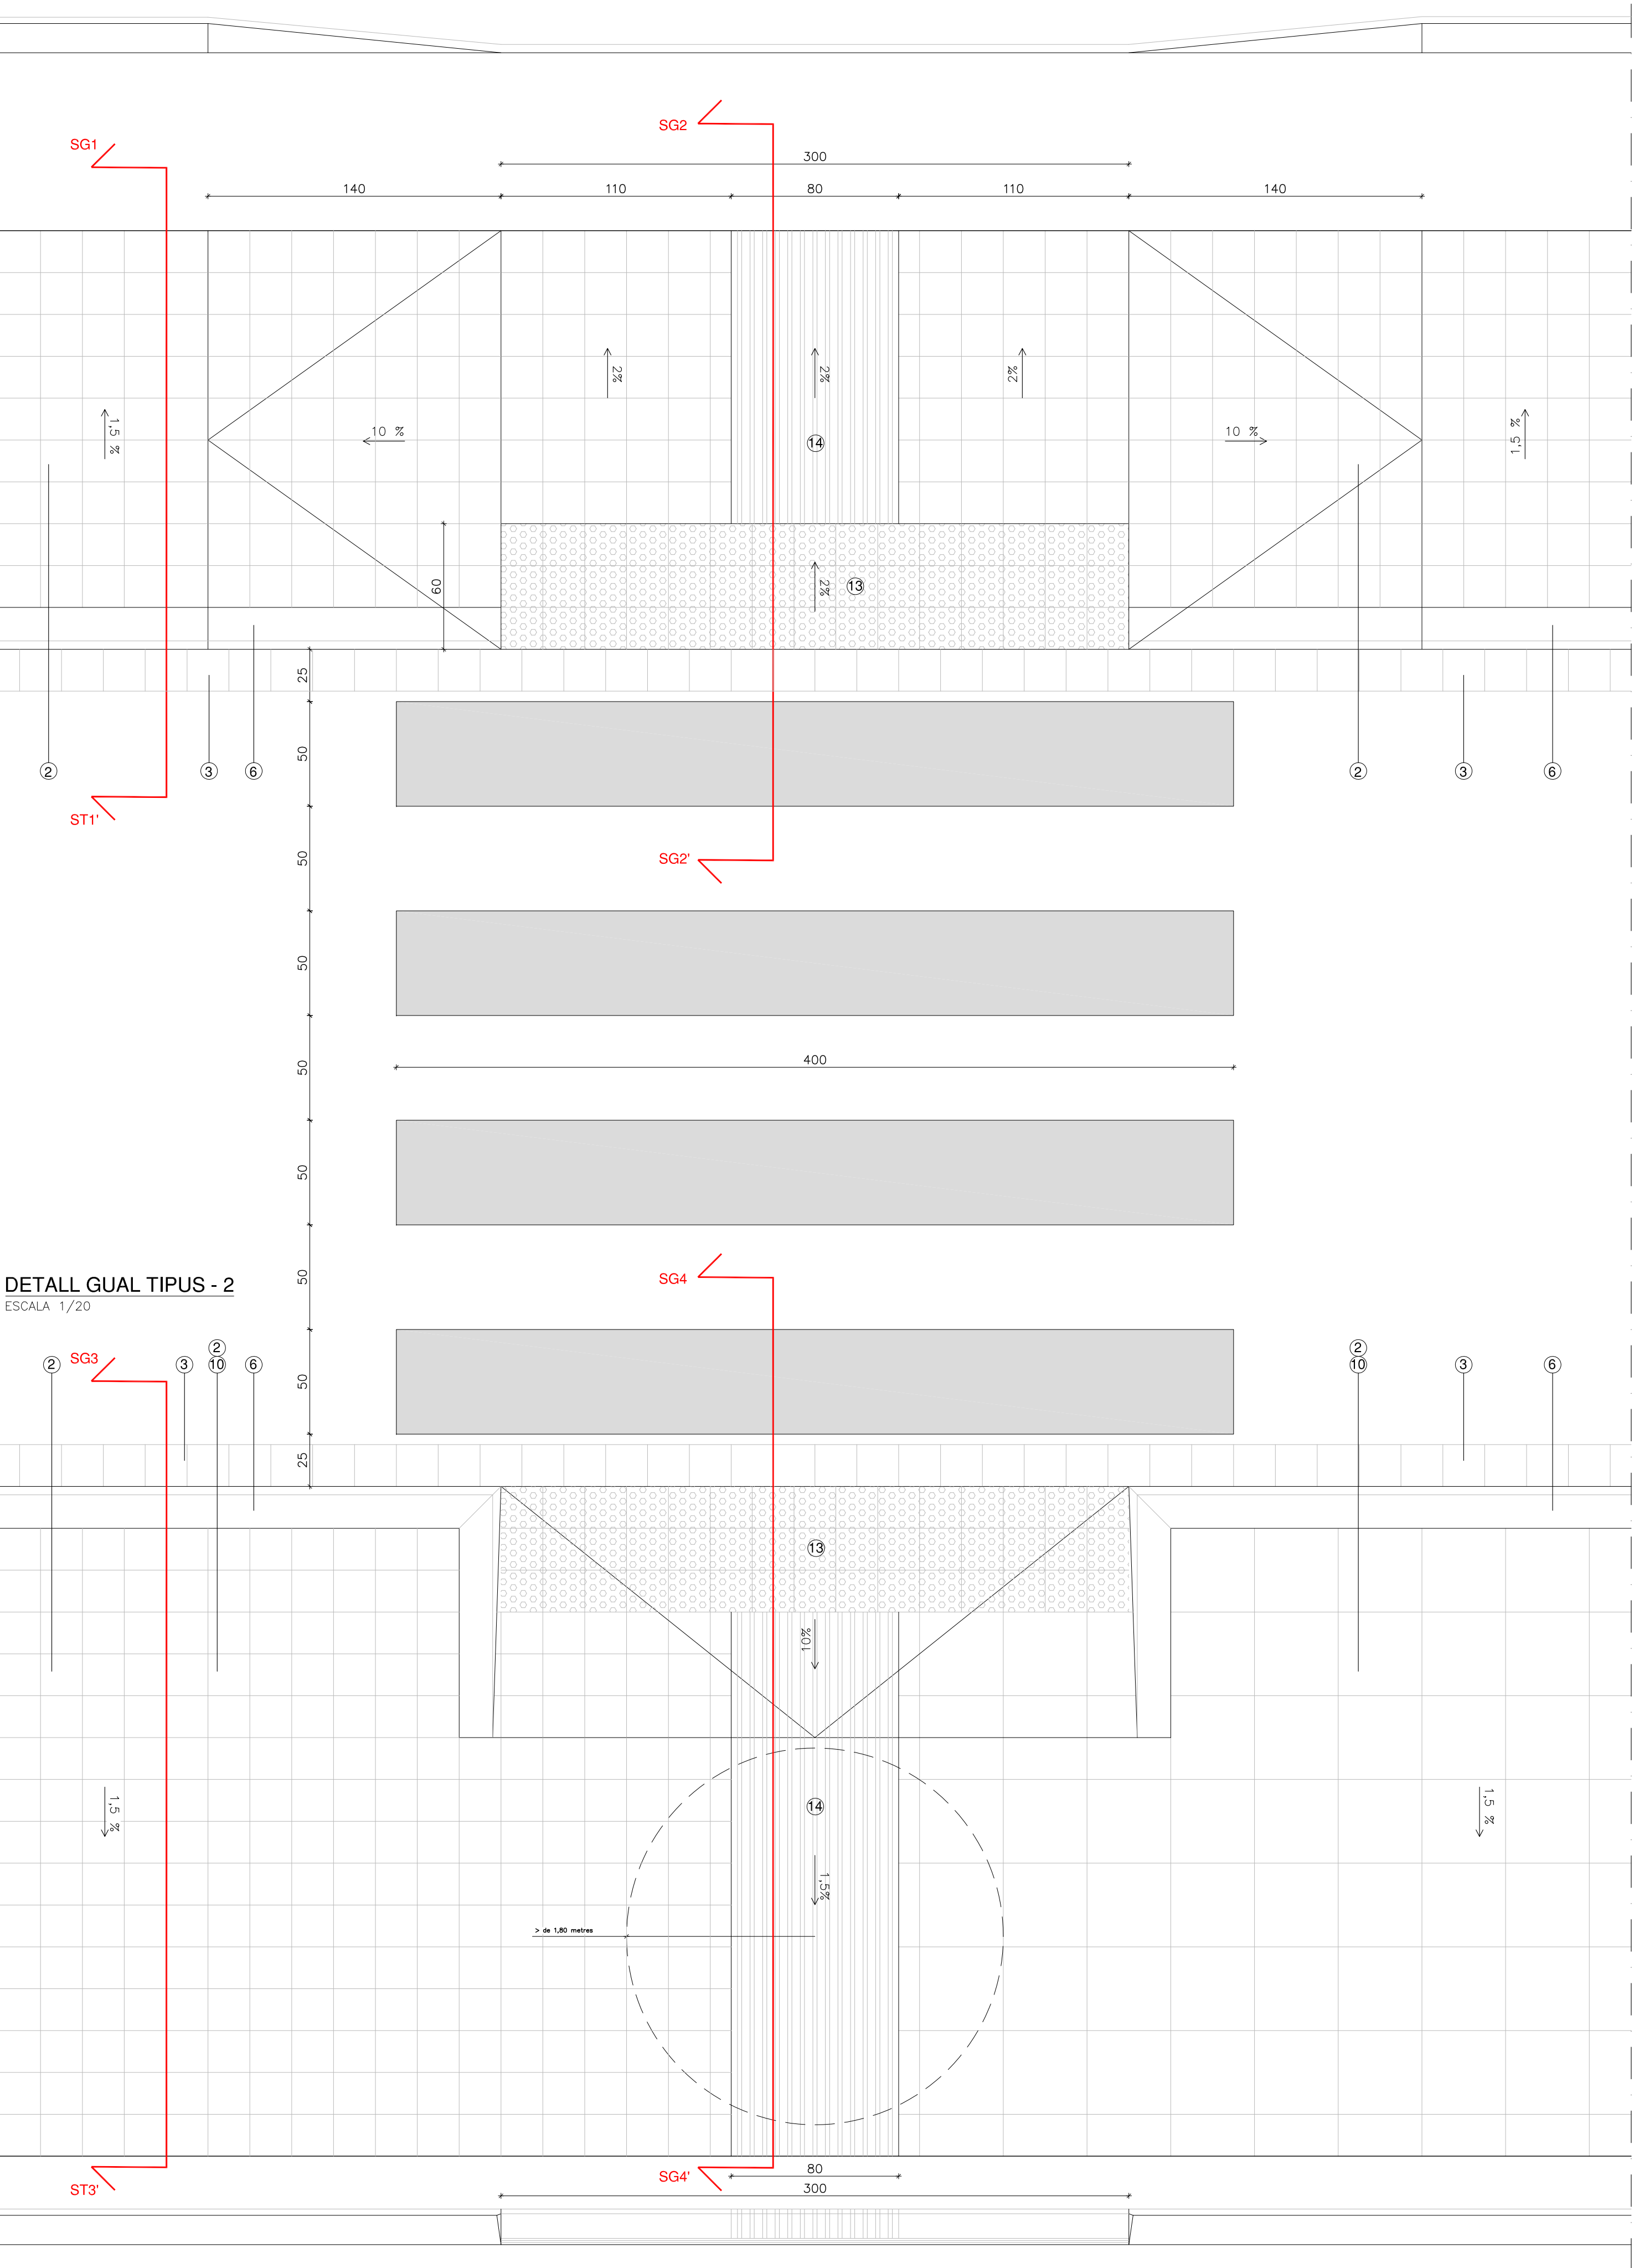




DETALL GUAL TIPUS - 2

ESCALA 1/20

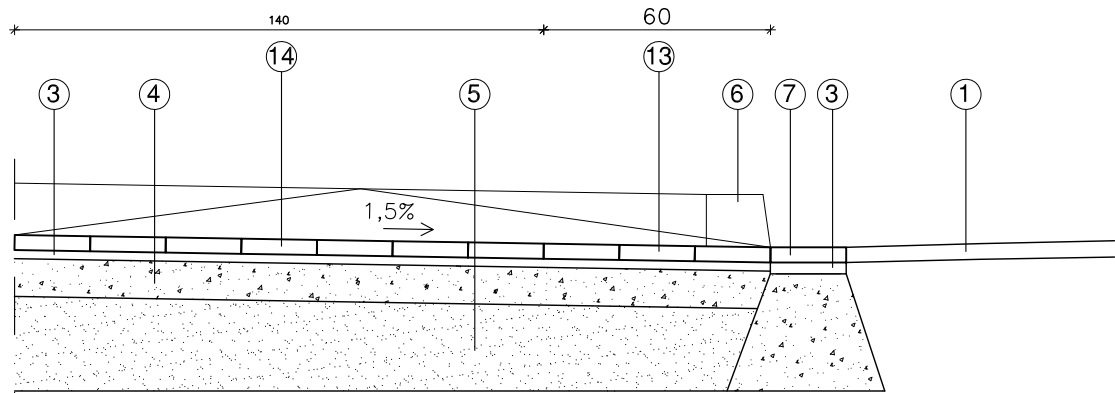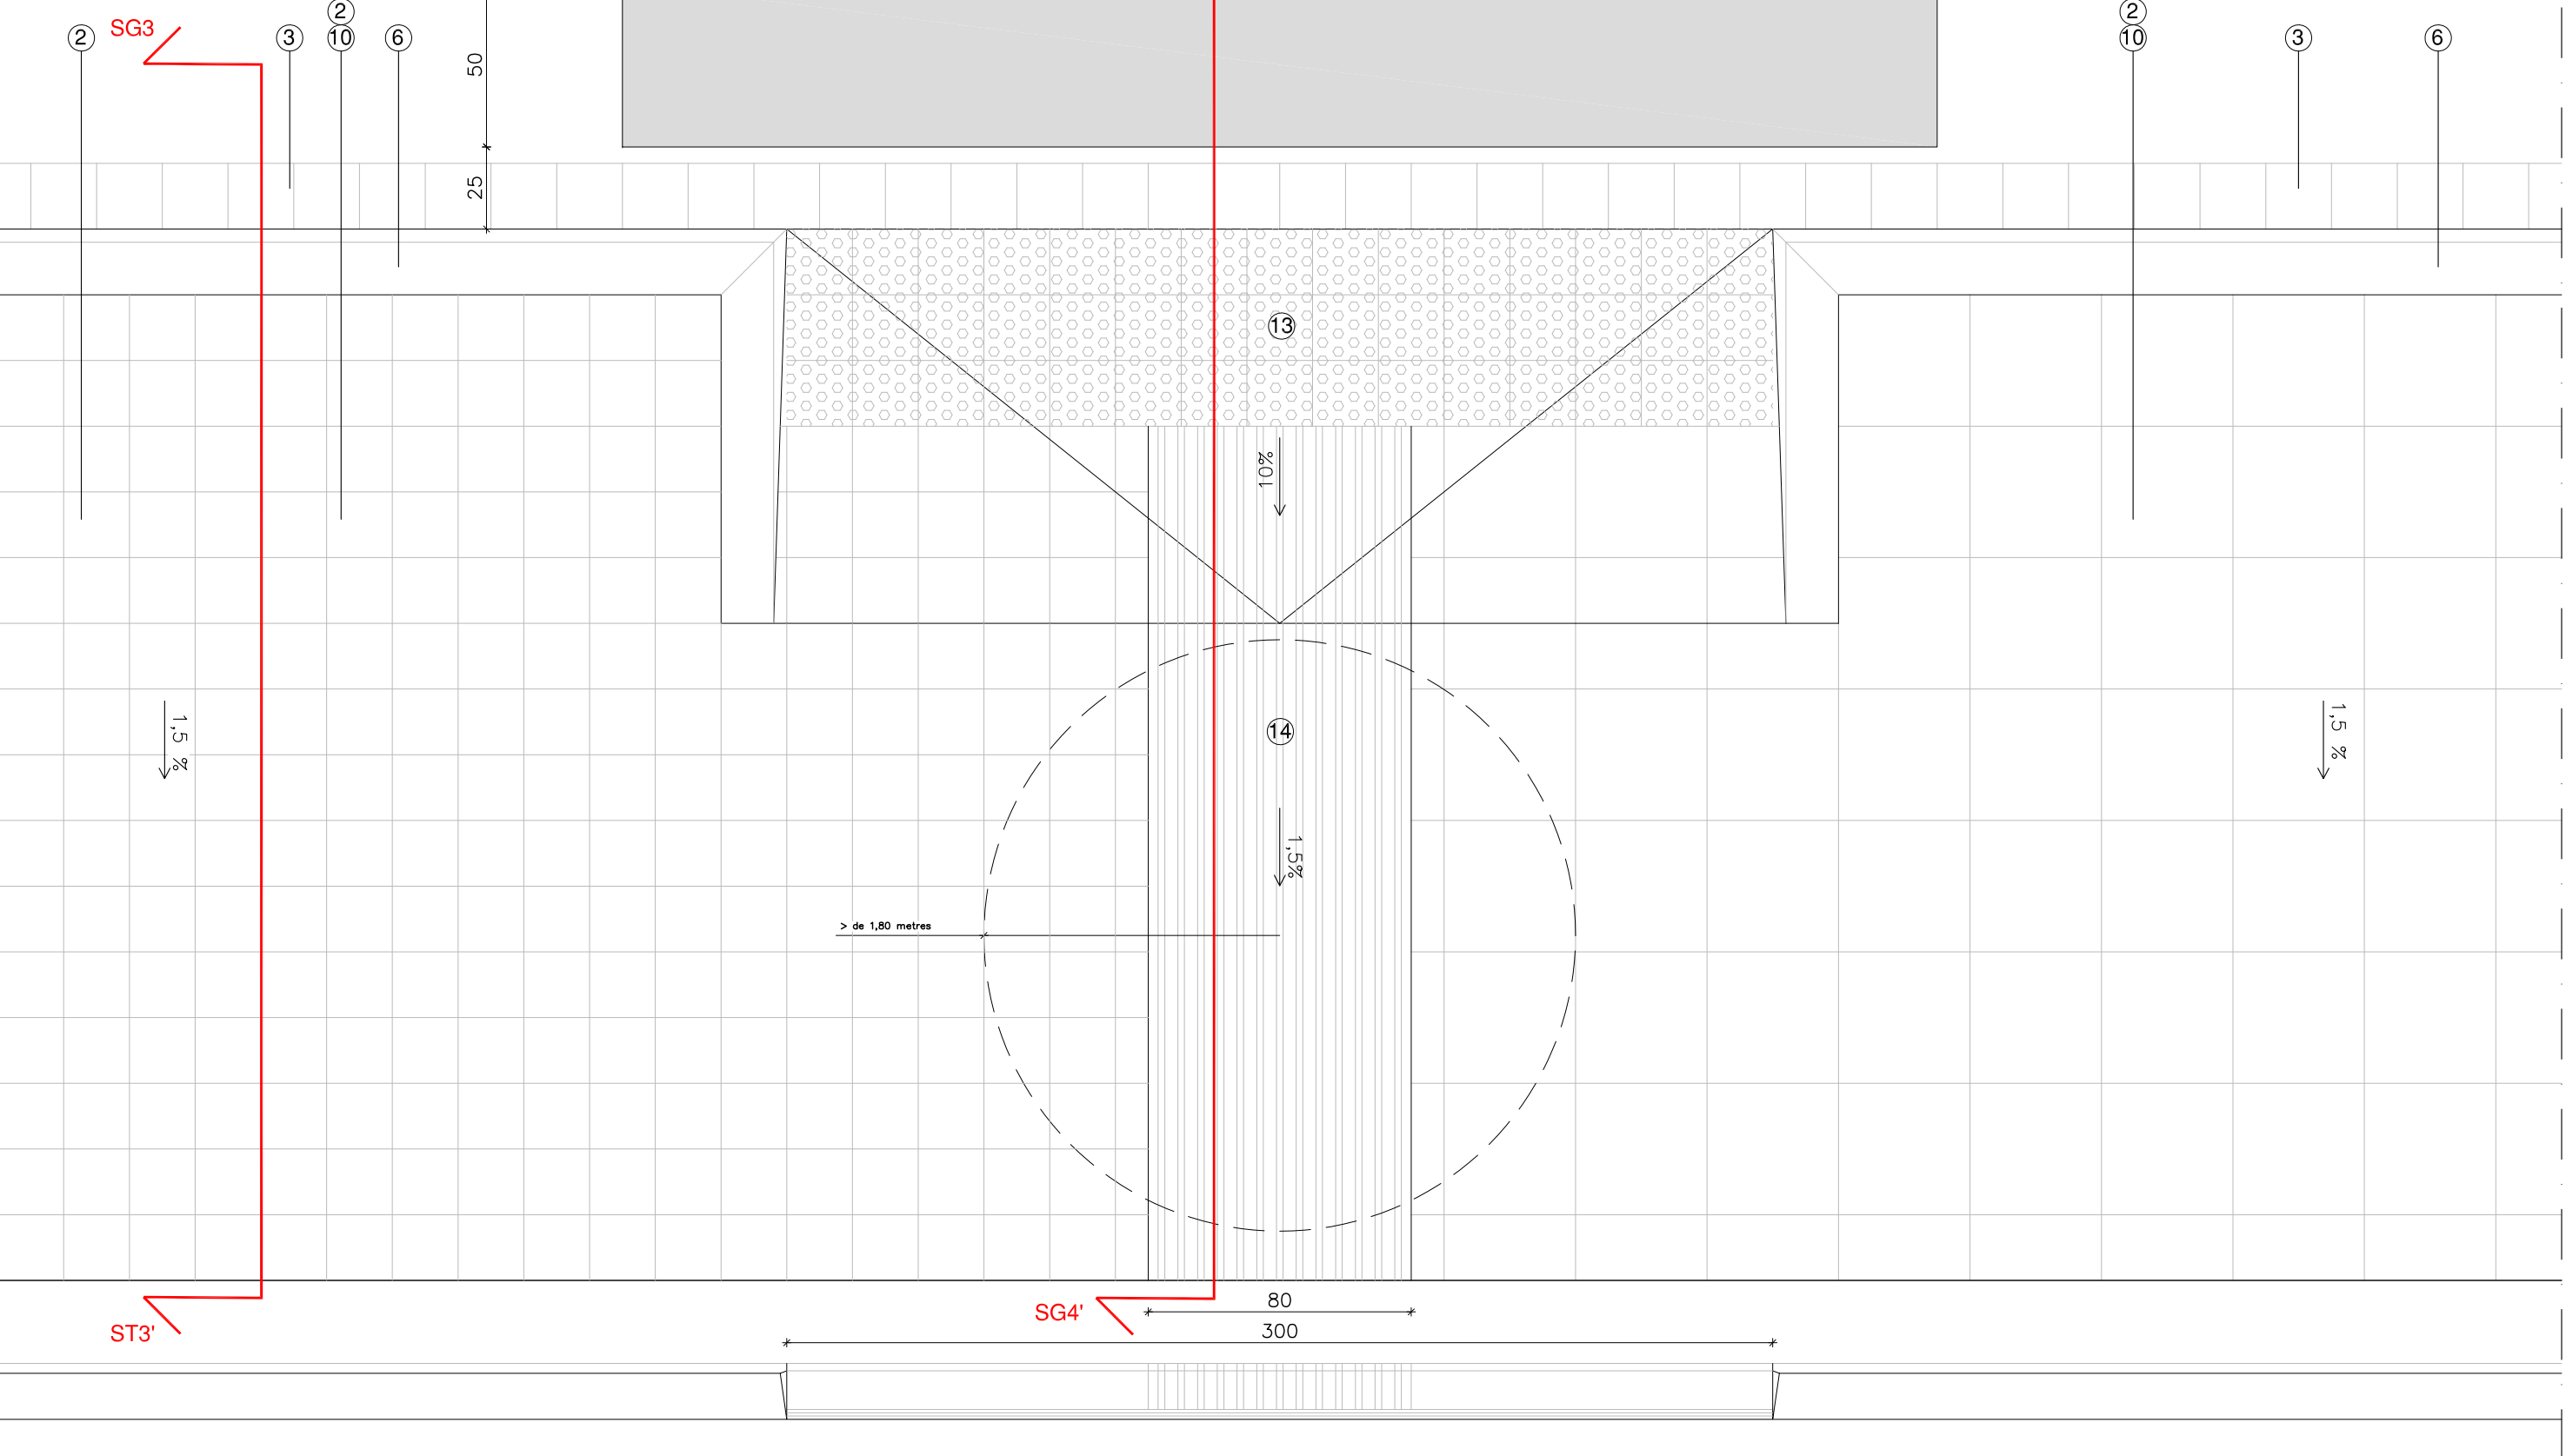

SECCIÓ TRANSVERSAL SG2 -SG2'

ESCALA 1/20

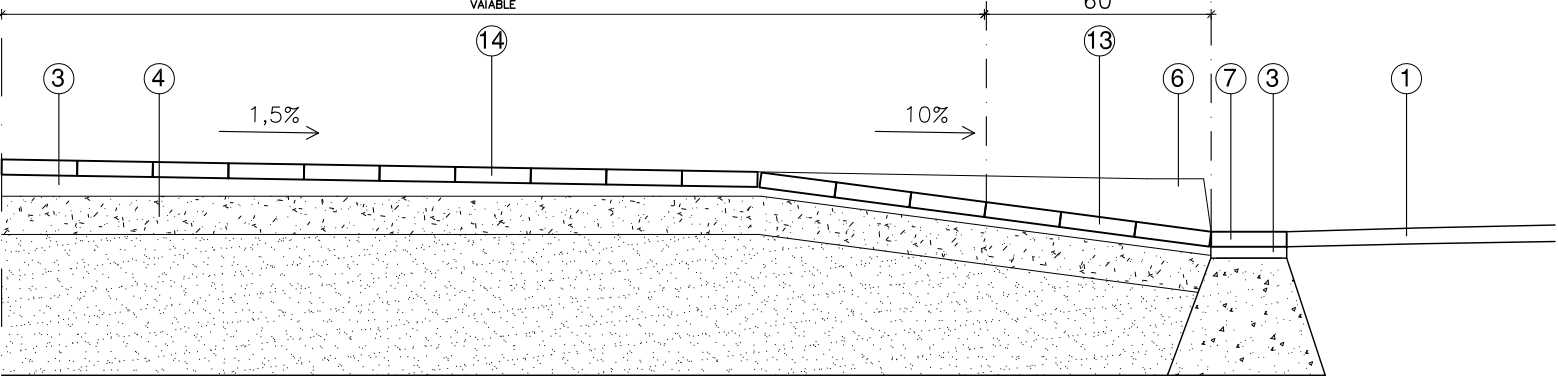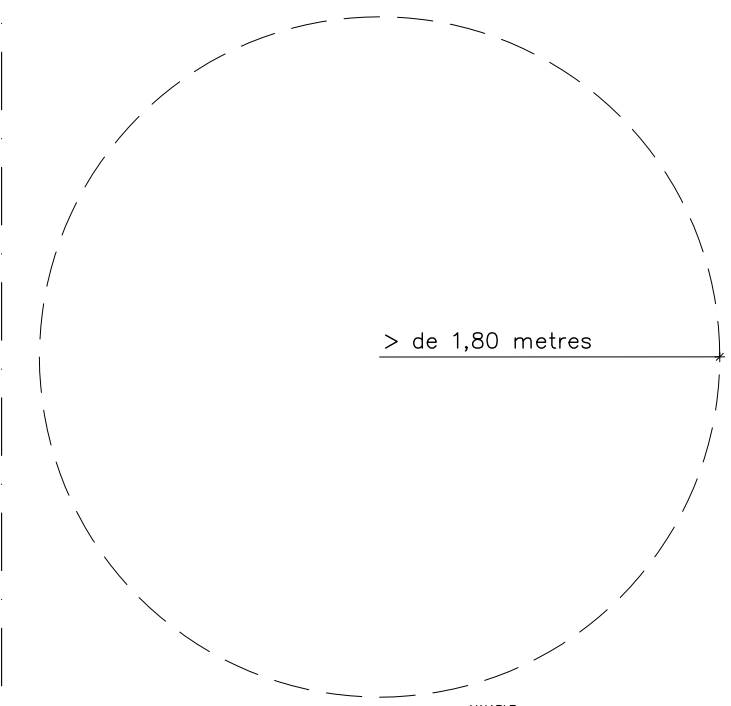
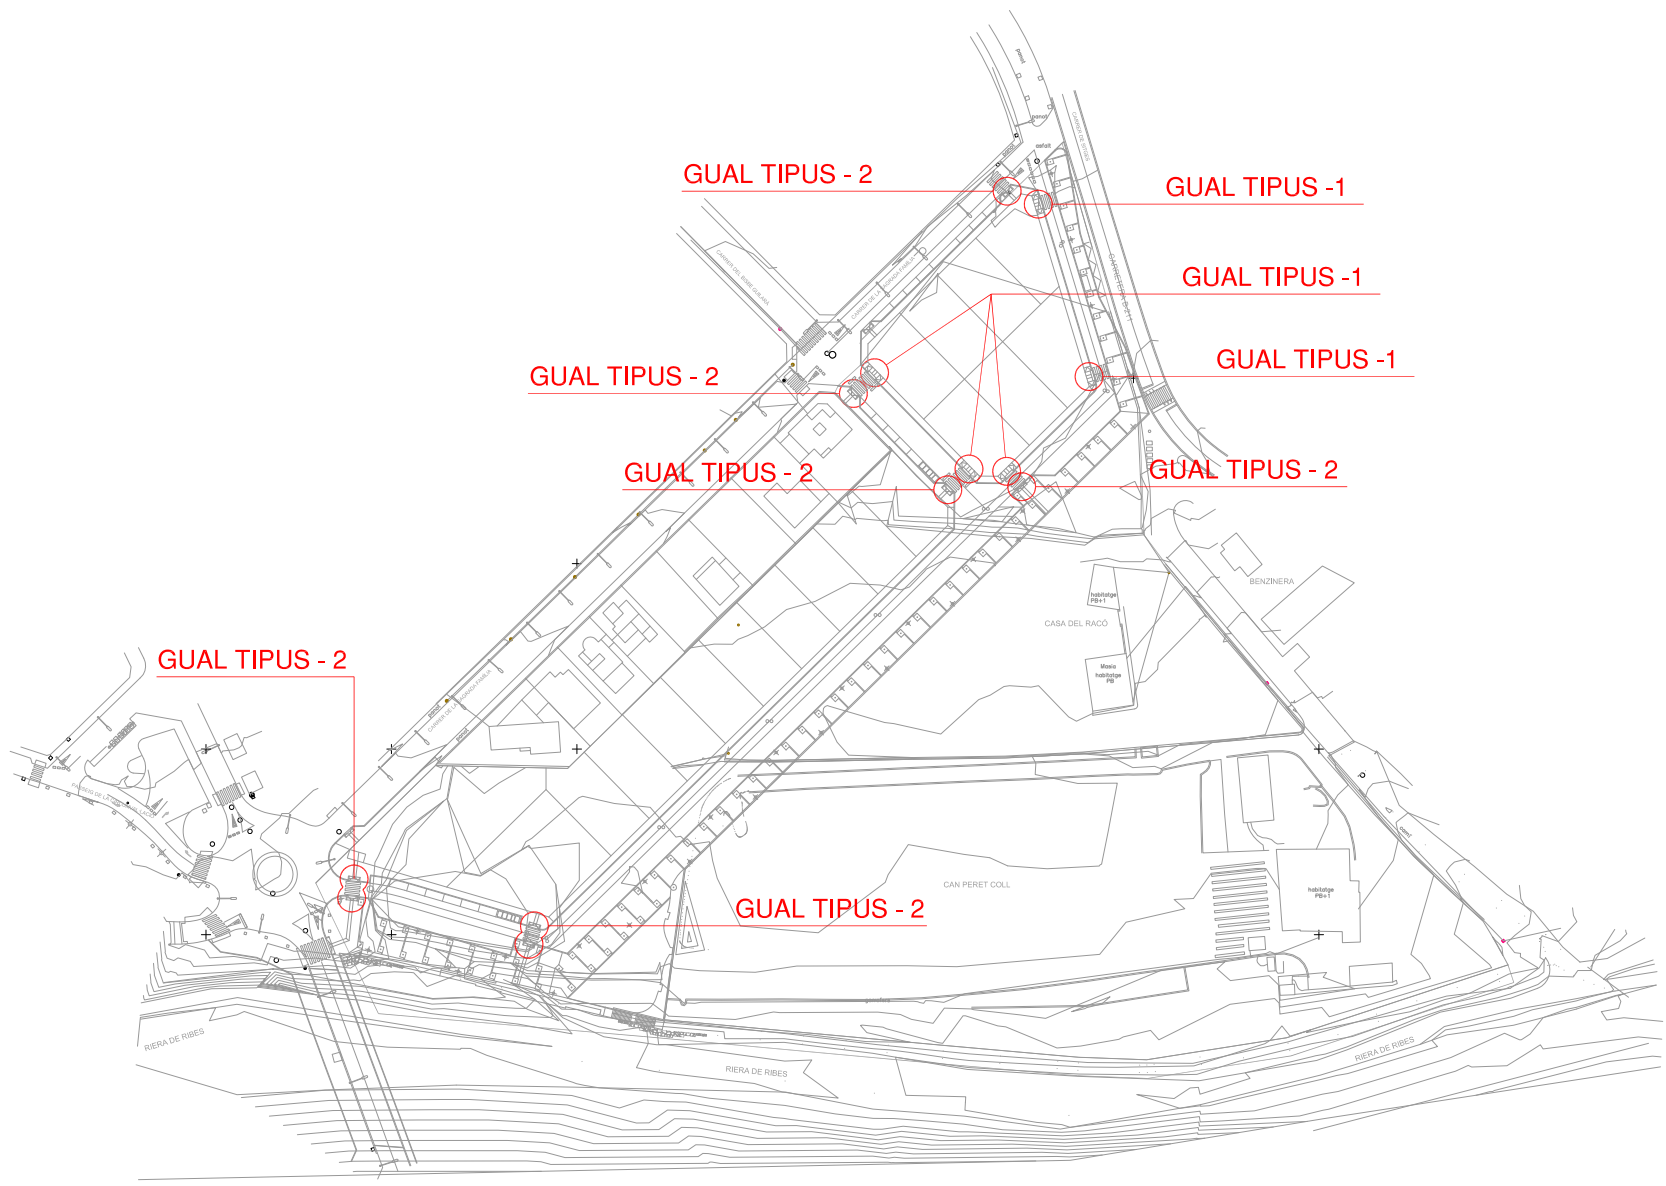


SECCIÓ TRANSVERSAL SG4 -SG4'


ESCALA 1/20

SENYALITZACIÓ VIALS


SENYALITZACIÓ VERTICAL

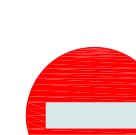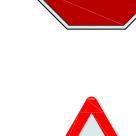-  - Pas de vianants (P-20)
-  - Velocitat màxima (30 km/h)
-  - Entrada prohibida
-  - Parada obligatoria
-  - Perfil irregular "Resalt" (P15a)

 SENYALITZACIÓ HORIZONTAL

-  - Pas de vianants (RAL 7037)
-  - Cediu el pas
-  - Úniques direccions permeses
-  - Parada obligatoria

SENYAL SOBRE VORERA

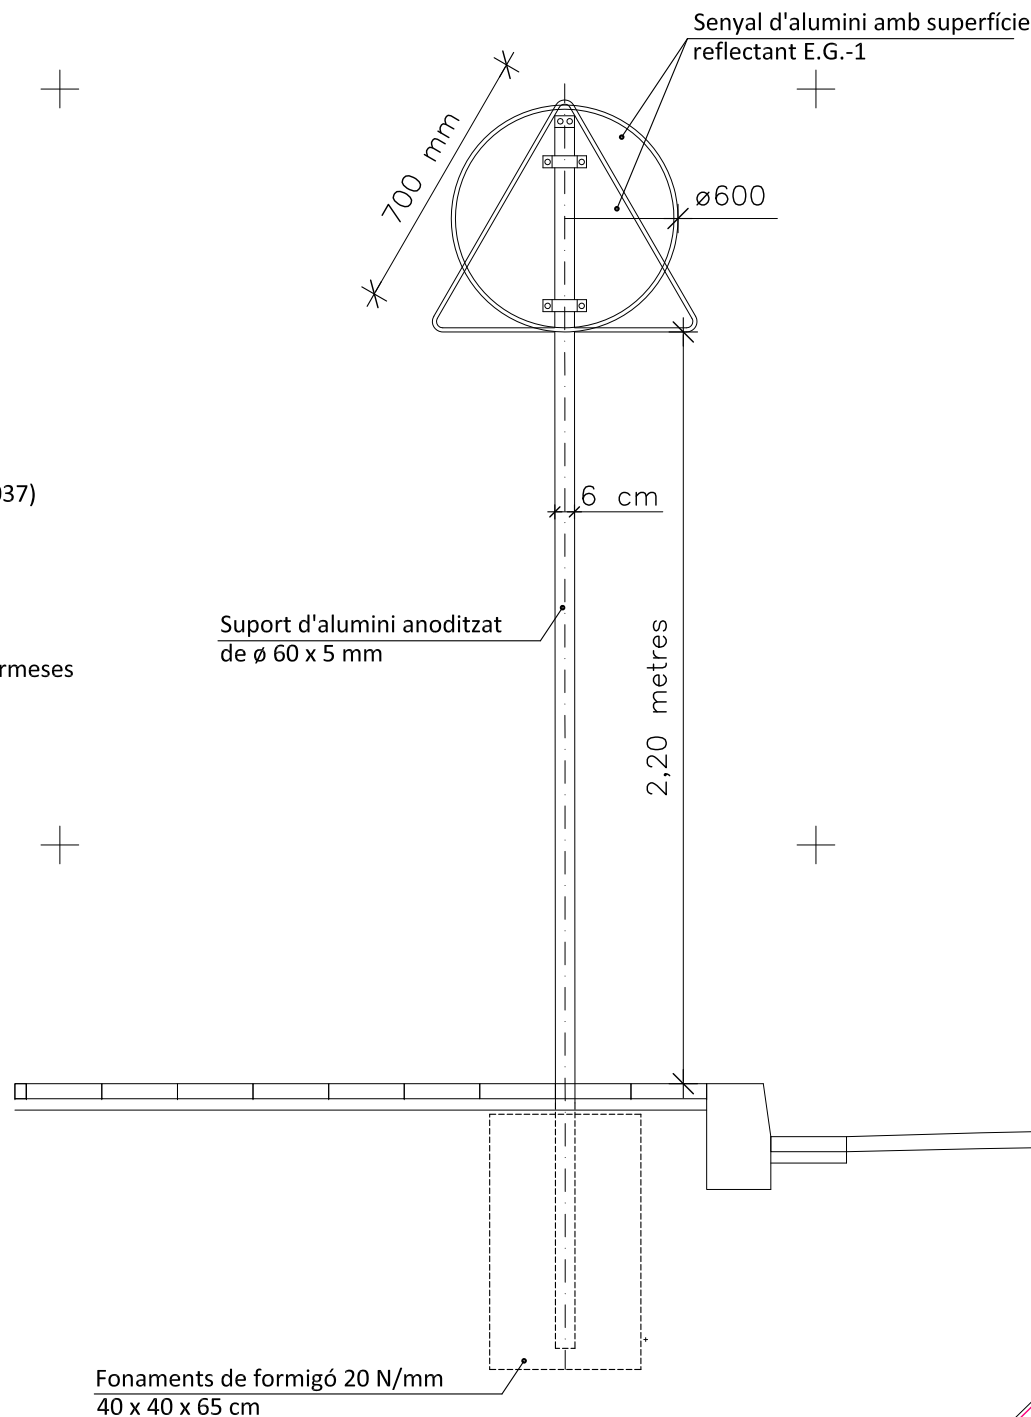

ÀMBIT DE LA U.A. 23, Superfície= 22.086 m²

